



 ΑΓΓΕΛΑ ΜΕΤΑΥΡΟΥ ΗΛΕΚΤΡΟΛΟΓΟΣ ΜΗΧΑΝΙΚΟΣ ΑΡ.ΕΤΕΚ: Α222153	
INDUSTRIAL AREA LIVADIA, LARNACA TEL.: 7000 4111 FAX.: 24 663342 EMAIL: INFO@LOUVIAS.COM	
<u>PROJECT:</u> LOUVIAS OASIS NO 12	
<u>DRAWING TITLE :</u> SYMBOL'S INDEX	
<u>DATE :</u> JANUARY 25	
<u>SCALE :</u> 1:100@A3	<u>DRAWING NO :</u> 005-25-H00

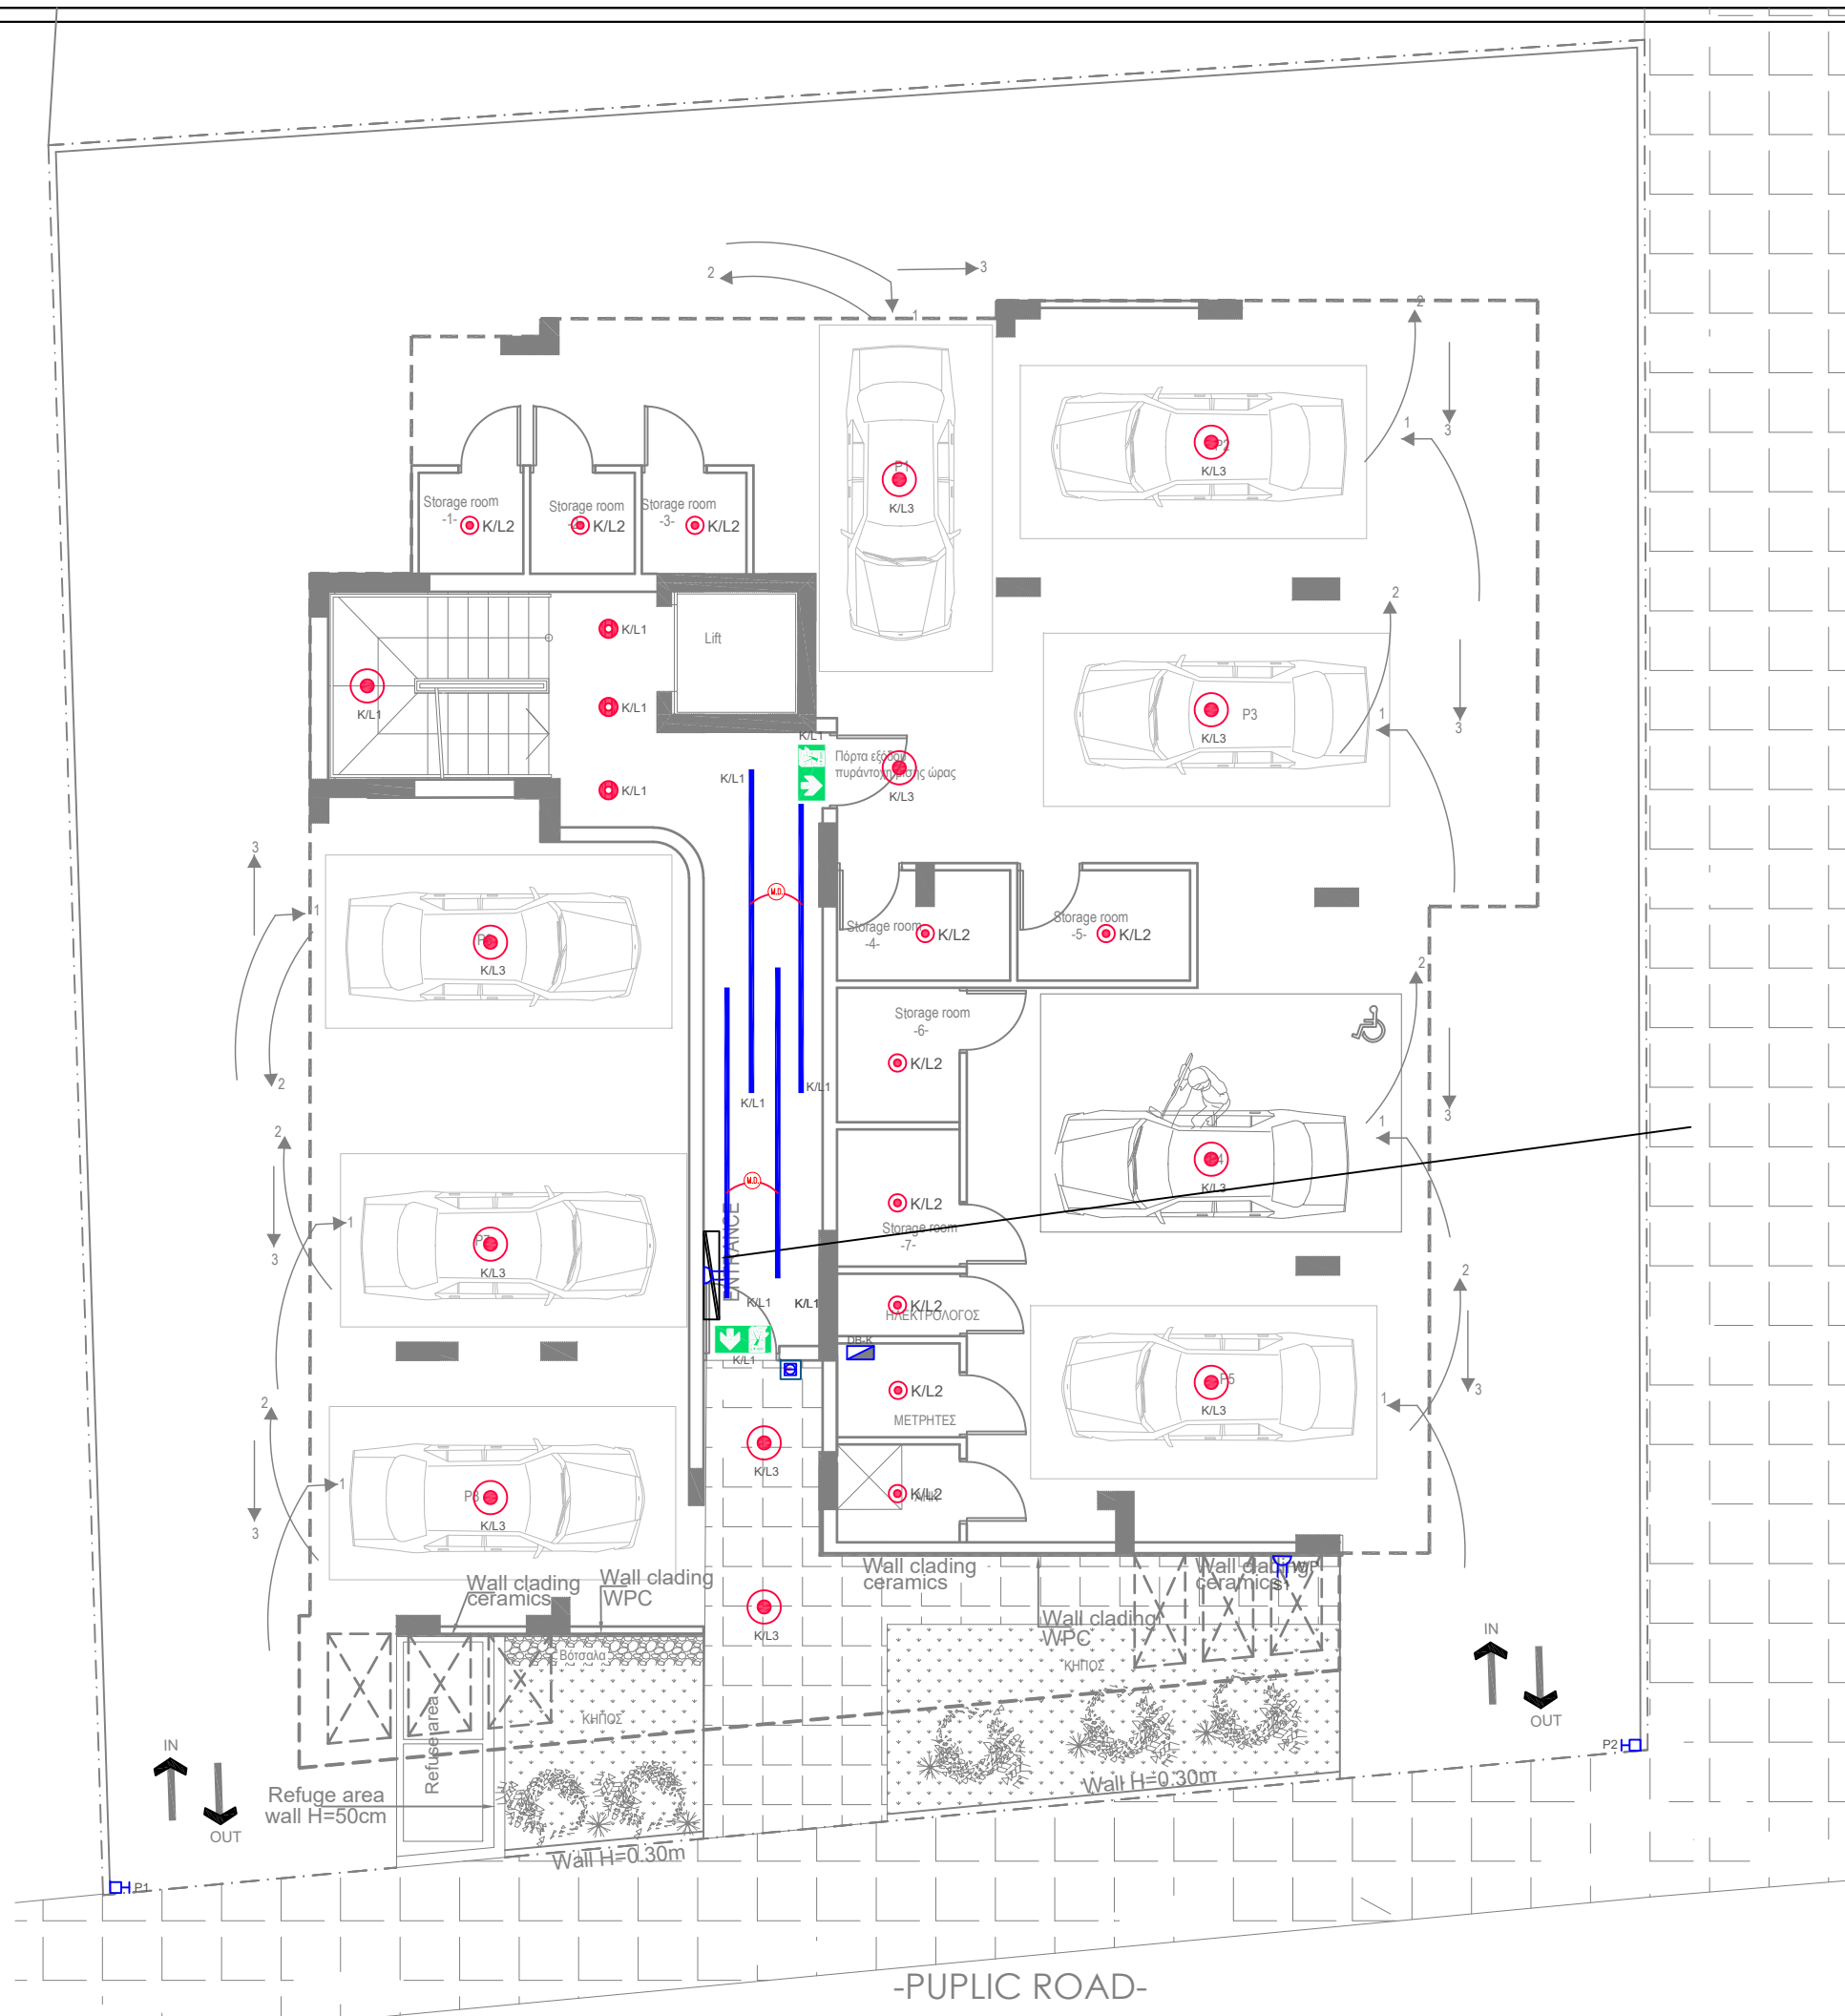

- ΓΕΝΙΚΕΣ ΣΗΜΕΙΩΣΕΙΣ:**
1. Η ΑΚΡΙΒΗΣ ΘΕΣΗ ΕΓΚΑΤΑΣΤΑΣΗΣ ΟΛΩΝ ΤΩΝ ΗΛΕΚΤΡΟΛΟΓΙΚΩΝ ΣΗΜΕΙΩΝ ΚΑΙ ΕΞΑΡΤΗΜΑΤΩΝ ΘΑ ΣΥΜΦΩΝΗΘΕΙ ΕΠΙ ΤΟΠΟΥ ΜΕ ΤΟΥΣ ΕΠΙΒΛΕΠΟΝΤΕΣ ΜΗΧΑΝΙΚΟΥΣ.
 2. Ο ΕΡΓΟΛΑΒΟΣ-ΗΛΕΚΤΡΟΛΟΓΟΣ ΝΑ ΣΥΝΤΟΝΙΣΤΕΙ ΜΕ ΤΗΝ ΑΗΚ ΚΑΙ ΤΩΝ ΤΗΛΕΠΙΚΟΙΝΩΝΙΩΝ ΓΙΑ ΤΗΝ ΑΚΡΙΒΗ ΘΕΣΗ ΤΟΥ ΣΗΜΕΙΟΥ ΕΙΣΟΔΟΥ ΠΑΡΟΧΩΝ.

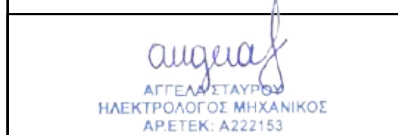

INDUSTRIAL AREA LIVADIA, LARNACA
TEL.: 7000 4111
FAX.: 24 663342
EMAIL: INFO@LOUVIAS.COM


PROJECT:
LOUVIAS OASIS NO 12

DRAWING TITLE :
GROUND FLOOR
LIGHTING & POWER

DATE :
JUNE 25

SCALE :
1:100@A3

DRAWING NO. :
005-25-H01

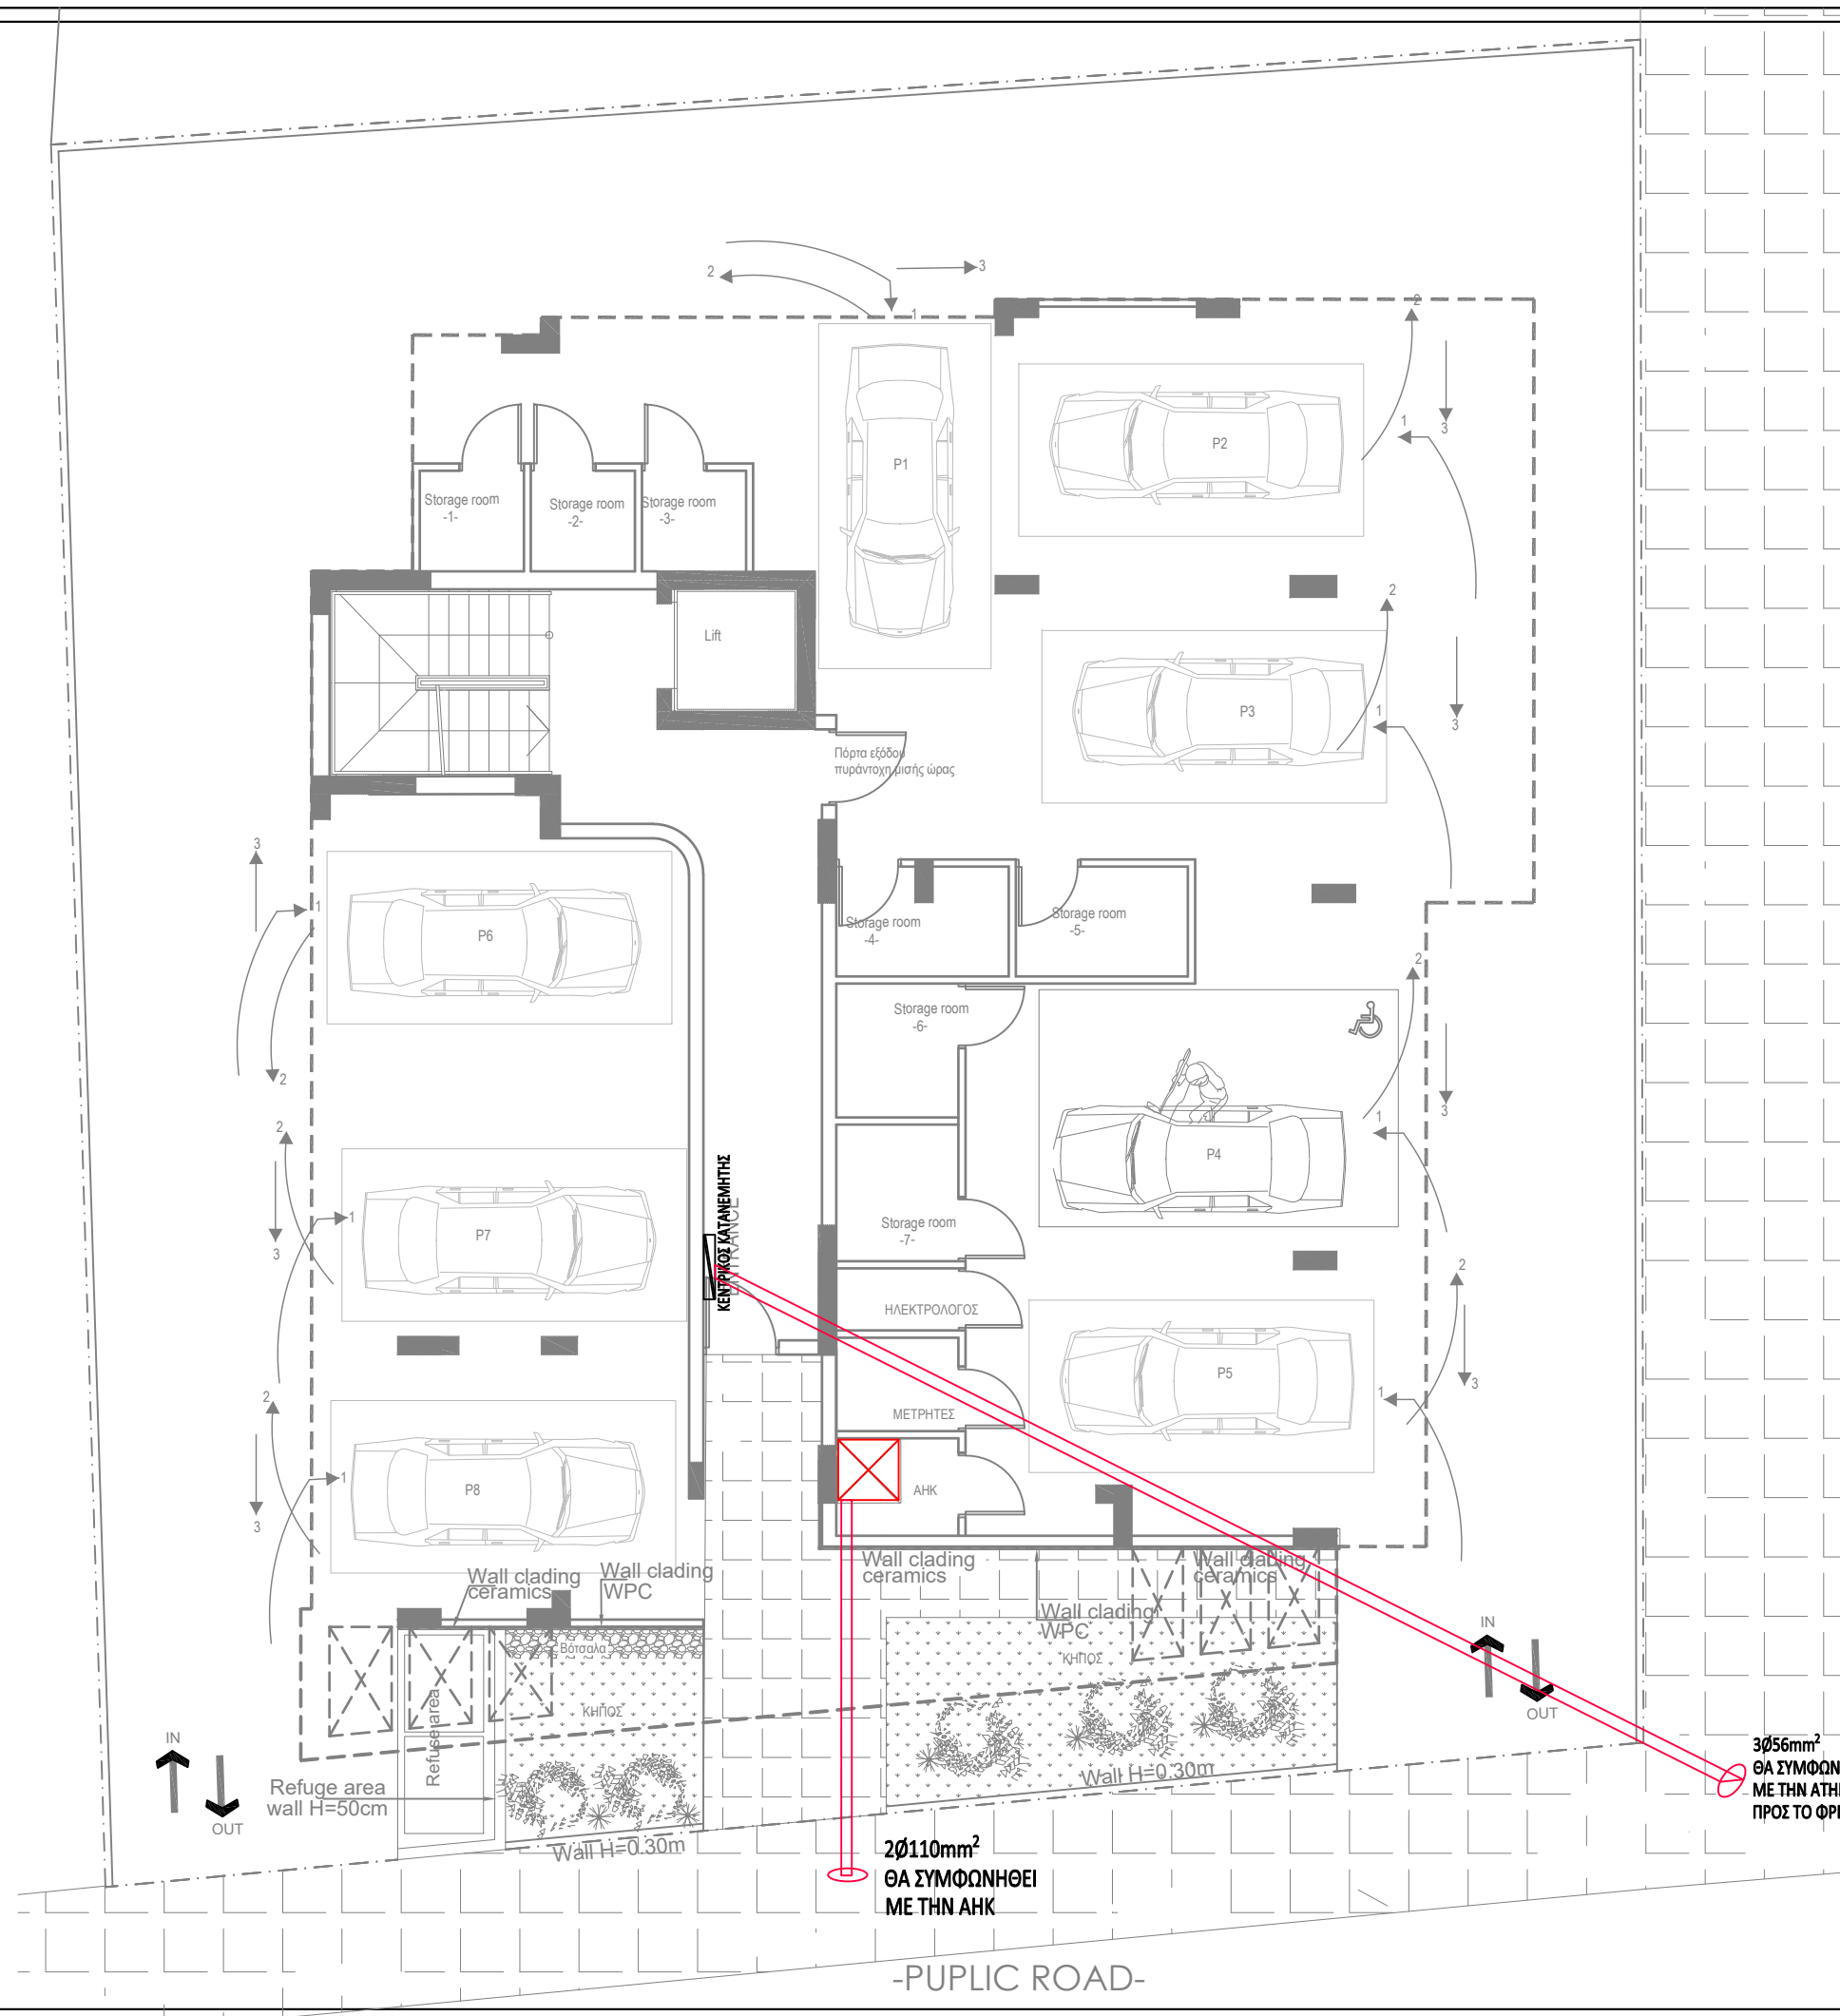

ΓΕΝΙΚΕΣ ΣΗΜΕΙΩΣΕΙΣ:

1. Η ΑΚΡΙΒΗΣ ΘΕΣΗ ΕΓΚΑΤΑΣΤΑΣΗΣ ΟΛΩΝ ΤΩΝ ΗΛΕΚΤΡΟΛΟΓΙΚΩΝ ΣΗΜΕΙΩΝ ΚΑΙ ΕΞΑΡΤΗΜΑΤΩΝ ΘΑ ΣΥΜΦΩΝΗΘΕΙ ΕΠΙ ΤΟΠΟΥ ΜΕ ΤΟΥΣ ΕΠΙΒΛΕΠΟΝΤΕΣ ΜΗΧΑΝΙΚΟΥΣ.
2. Ο ΕΡΓΟΛΑΒΟΣ-ΗΛΕΚΤΡΟΛΟΓΟΣ ΝΑ ΣΥΝΤΟΝΙΣΤΕΙ ΜΕ ΤΗΝ ΑΗΚ ΚΑΙ ΤΩΝ ΤΗΛΕΠΙΚΟΙΝΩΝΙΩΝ ΓΙΑ ΤΗΝ ΑΚΡΙΒΗ ΘΕΣΗ ΤΟΥ ΣΗΜΕΙΟΥ ΕΙΣΟΔΟΥ ΠΑΡΟΧΩΝ.



INDUSTRIAL AREA LIVADIA, LARNACA
TEL.: 7000 4111
FAX.: 24 663342
EMAIL: INFO@LOUVIAS.COM


PROJECT:
LOUVIAS OASIS NO 12

DRAWING TITLE:
GROUND FLOOR
EAC & TELECOMMUNICATIONS

DATE:
JUNE 25

SCALE:
1:100@A3

DRAWING NO.:
005-25-H03

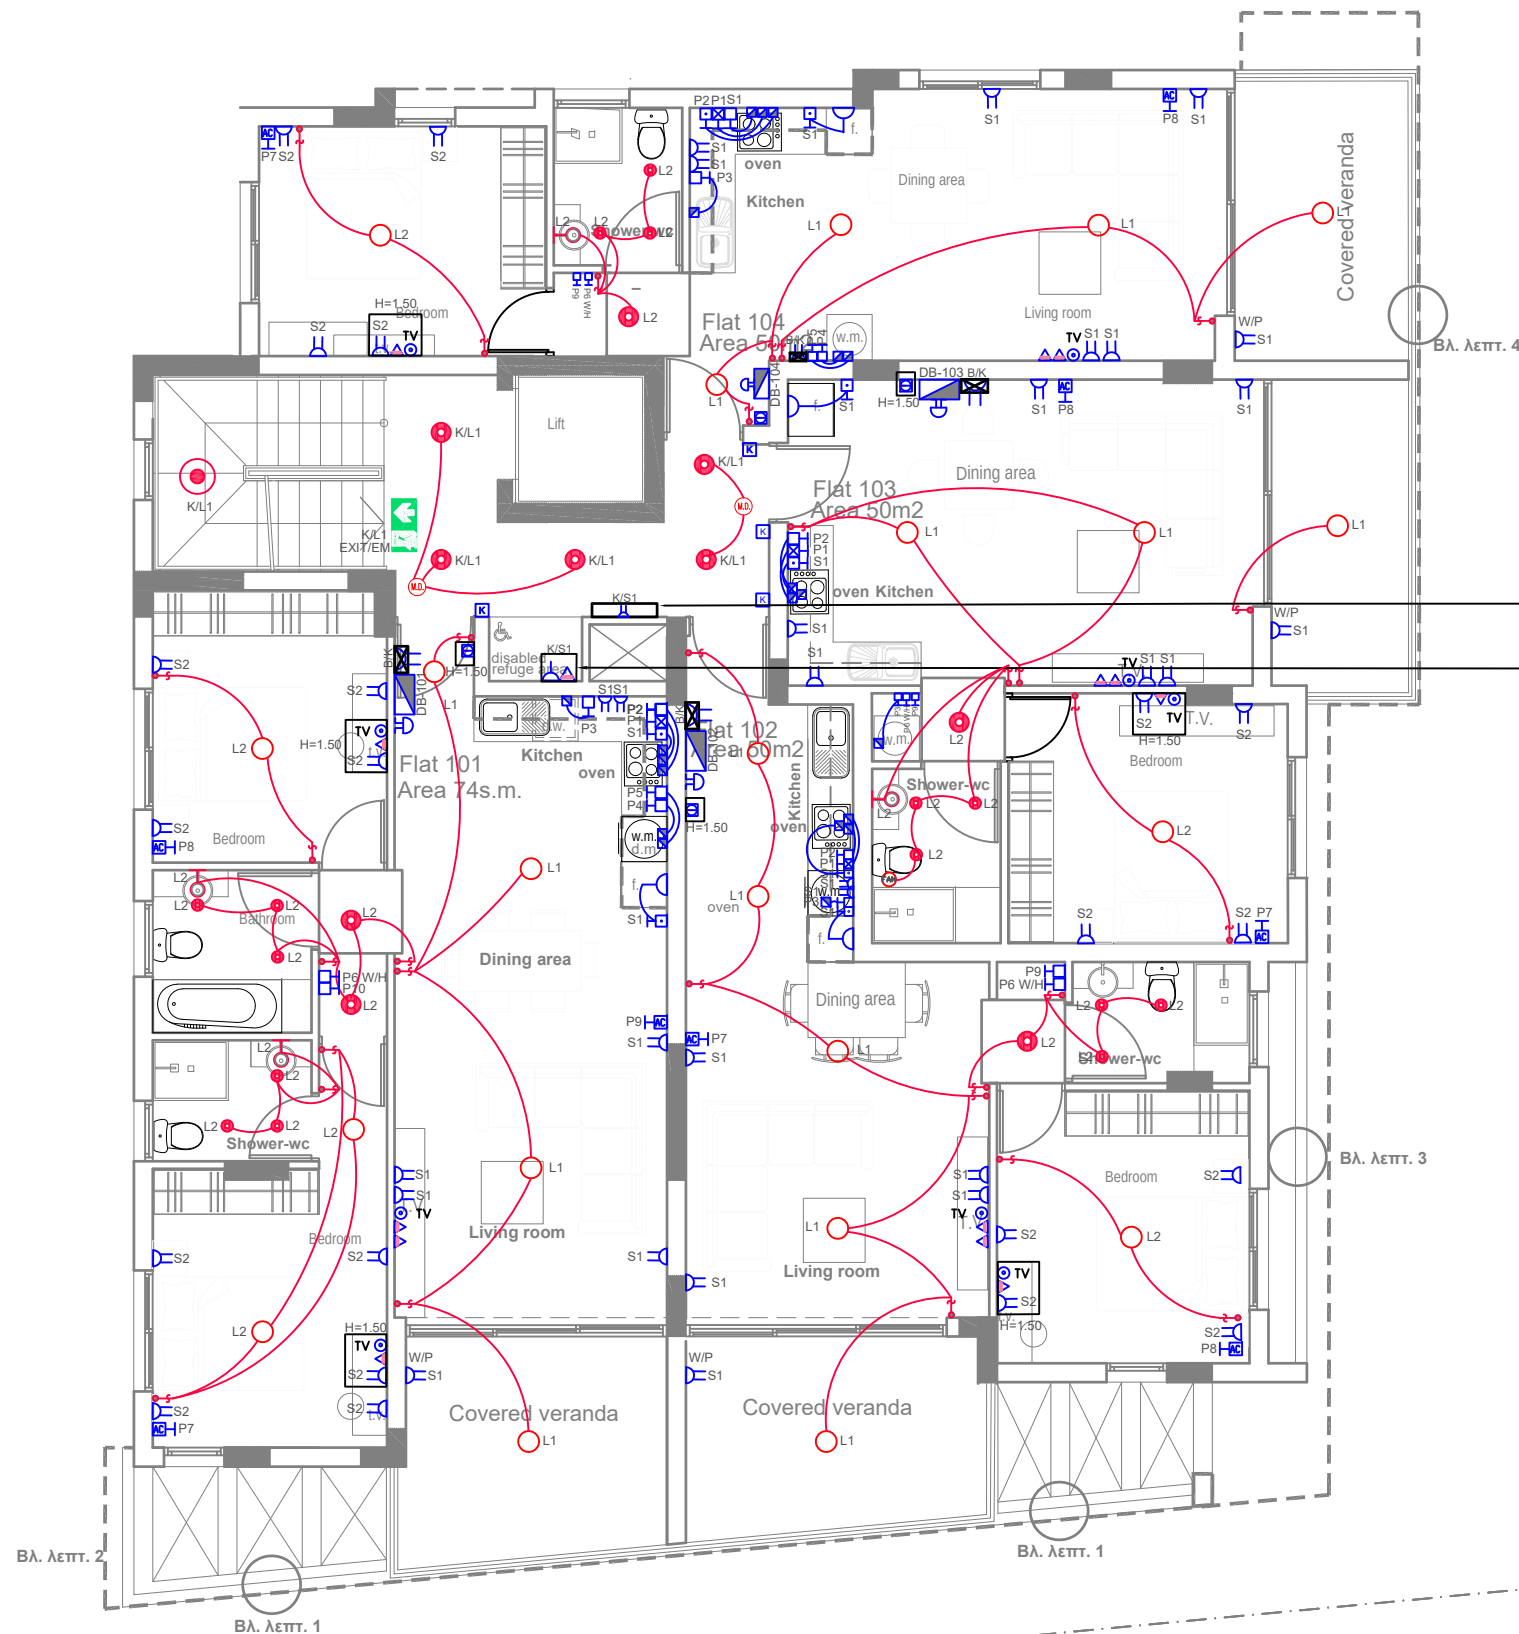

ΒΟΗΘΗΤΙΚΟ ΚΟΤΤΙ ΣΥΣΤΗΜΑΤΟΣ
ΤΗΛΕΟΡΑΣΗΣ & ΘΥΡΟΤΗΛΕΟΡΑΣΗΣ
ΒΟΗΘΗΤΙΚΟ ΚΟΤΤΙ ΠΑ
ΠΑΡΟΧΣ

ΠΡΟΝΟΙΑ ΓΙΑ ΣΥΣΤΗΜΑ ΕΠΙΚΟΙΝΩΝΙΑΣ
ΑΜΕΣ ΣΕ ΎΨΟΣ 0.9-1.2μ ΑΠΟ ΤΟ
ΠΑΤΩΜΑ

FIRST FLOOR PLAN

ΓΕΝΙΚΕΣ ΣΗΜΕΙΩΣΕΙΣ:

1. Η ΑΚΡΙΒΗΣ ΘΕΣΗ ΕΓΚΑΤΑΣΤΑΣΗΣ
ΟΛΩΝ ΤΩΝ ΗΛΕΚΤΡΟΛΟΓΙΚΩΝ
ΣΗΜΕΙΩΝ ΚΑΙ ΕΞΑΡΤΗΜΑΤΩΝ ΘΑ
ΣΥΜΦΩΝΗΘΕΙ ΕΠΙ ΤΟΠΟΥ ΜΕ
ΤΟΥΣ ΕΠΙΒΛΕΠΟΝΤΕΣ
ΜΗΧΑΝΙΚΟΥΣ.
2. Ο ΕΡΓΟΛΑΒΟΣ-ΗΛΕΚΤΡΟΛΟΓΟΣ
ΝΑ ΣΥΝΤΟΝΙΣΤΕΙ ΜΕ ΤΗΝ ΑΗΚ ΚΑΙ
ΤΩΝ ΤΗΛΕΠΙΚΟΙΝΩΝΙΩΝ ΓΙΑ ΤΗΝ
ΑΚΡΙΒΗ ΘΕΣΗ ΤΟΥ ΣΗΜΕΙΟΥ
ΕΙΣΟΔΟΥ ΠΑΡΟΧΩΝ.



INDUSTRIAL AREA LIVADIA, LARNACA
TEL.: 7000 4111
FAX.: 24 663342
EMAIL: INFO@LOUVIAS.COM


PROJECT:
LOUVIAS OASIS NO 12

DRAWING TITLE :
1ST FLOOR
LIGHTING & POWER

DATE :
JUNE 25

SCALE :
1:100@A3

DRAWING NO :
005-25-H04

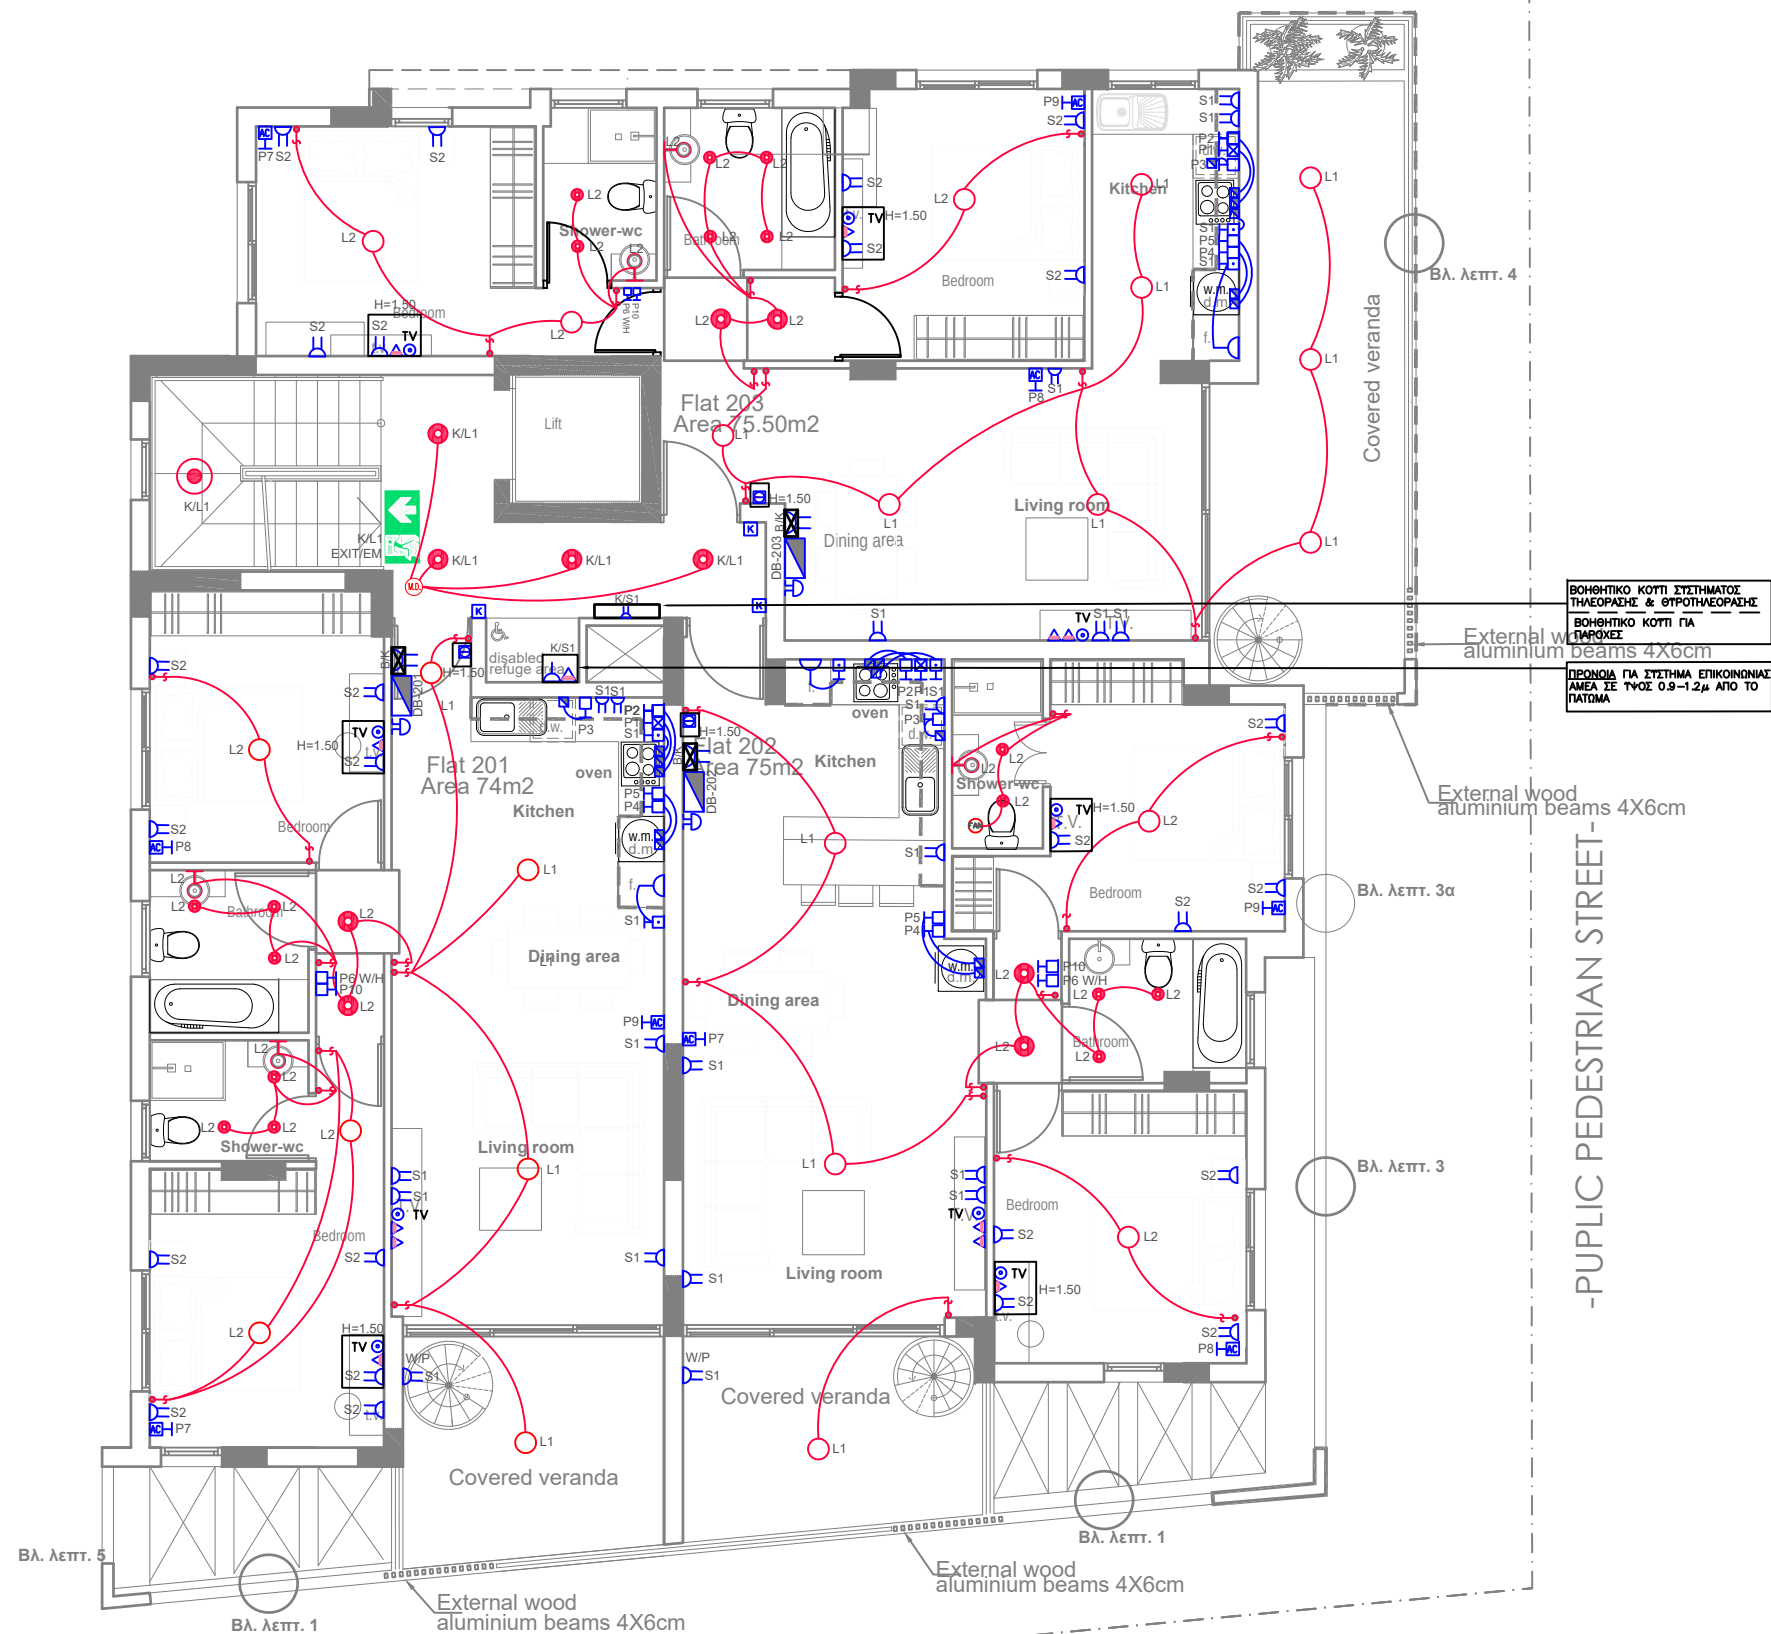

SECOND FLOOR PLAN

ΓΕΝΙΚΕΣ ΣΗΜΕΙΩΣΕΙΣ:

1. Η ΑΚΡΙΒΗΣ ΘΕΣΗ ΕΓΚΑΤΑΣΤΑΣΗΣ ΟΛΩΝ ΤΩΝ ΗΛΕΚΤΡΟΛΟΓΙΚΩΝ ΣΗΜΕΙΩΝ ΚΑΙ ΕΞΑΡΤΗΜΑΤΩΝ ΘΑ ΣΥΜΦΩΝΗΘΕΙ ΕΠΙ ΤΟΠΟΥ ΜΕ ΤΟΥΣ ΕΠΙΒΛΕΠΟΝΤΕΣ ΜΗΧΑΝΙΚΟΥΣ.
2. Ο ΕΡΓΟΛΑΒΟΣ-ΗΛΕΚΤΡΟΛΟΓΟΣ ΝΑ ΣΥΝΤΟΝΙΣΤΕΙ ΜΕ ΤΗΝ ΑΗΚ ΚΑΙ ΤΩΝ ΤΗΛΕΠΙΚΟΙΝΩΝΙΩΝ ΓΙΑ ΤΗΝ ΑΚΡΙΒΗ ΘΕΣΗ ΤΟΥ ΣΗΜΕΙΟΥ ΕΙΣΟΔΟΥ ΠΑΡΟΧΩΝ.



INDUSTRIAL AREA LIVADIA, LARNACA
TEL.: 7000 4111
FAX.: 24 663342
EMAIL: INFO@LOUVIAS.COM


PROJECT:
LOUVIAS OASIS NO 12

DRAWING TITLE :
2ND FLOOR
LIGHTING & POWER

DATE :
JUNE 25

SCALE :
1:100@A3

DRAWING NO :
005-25-H05

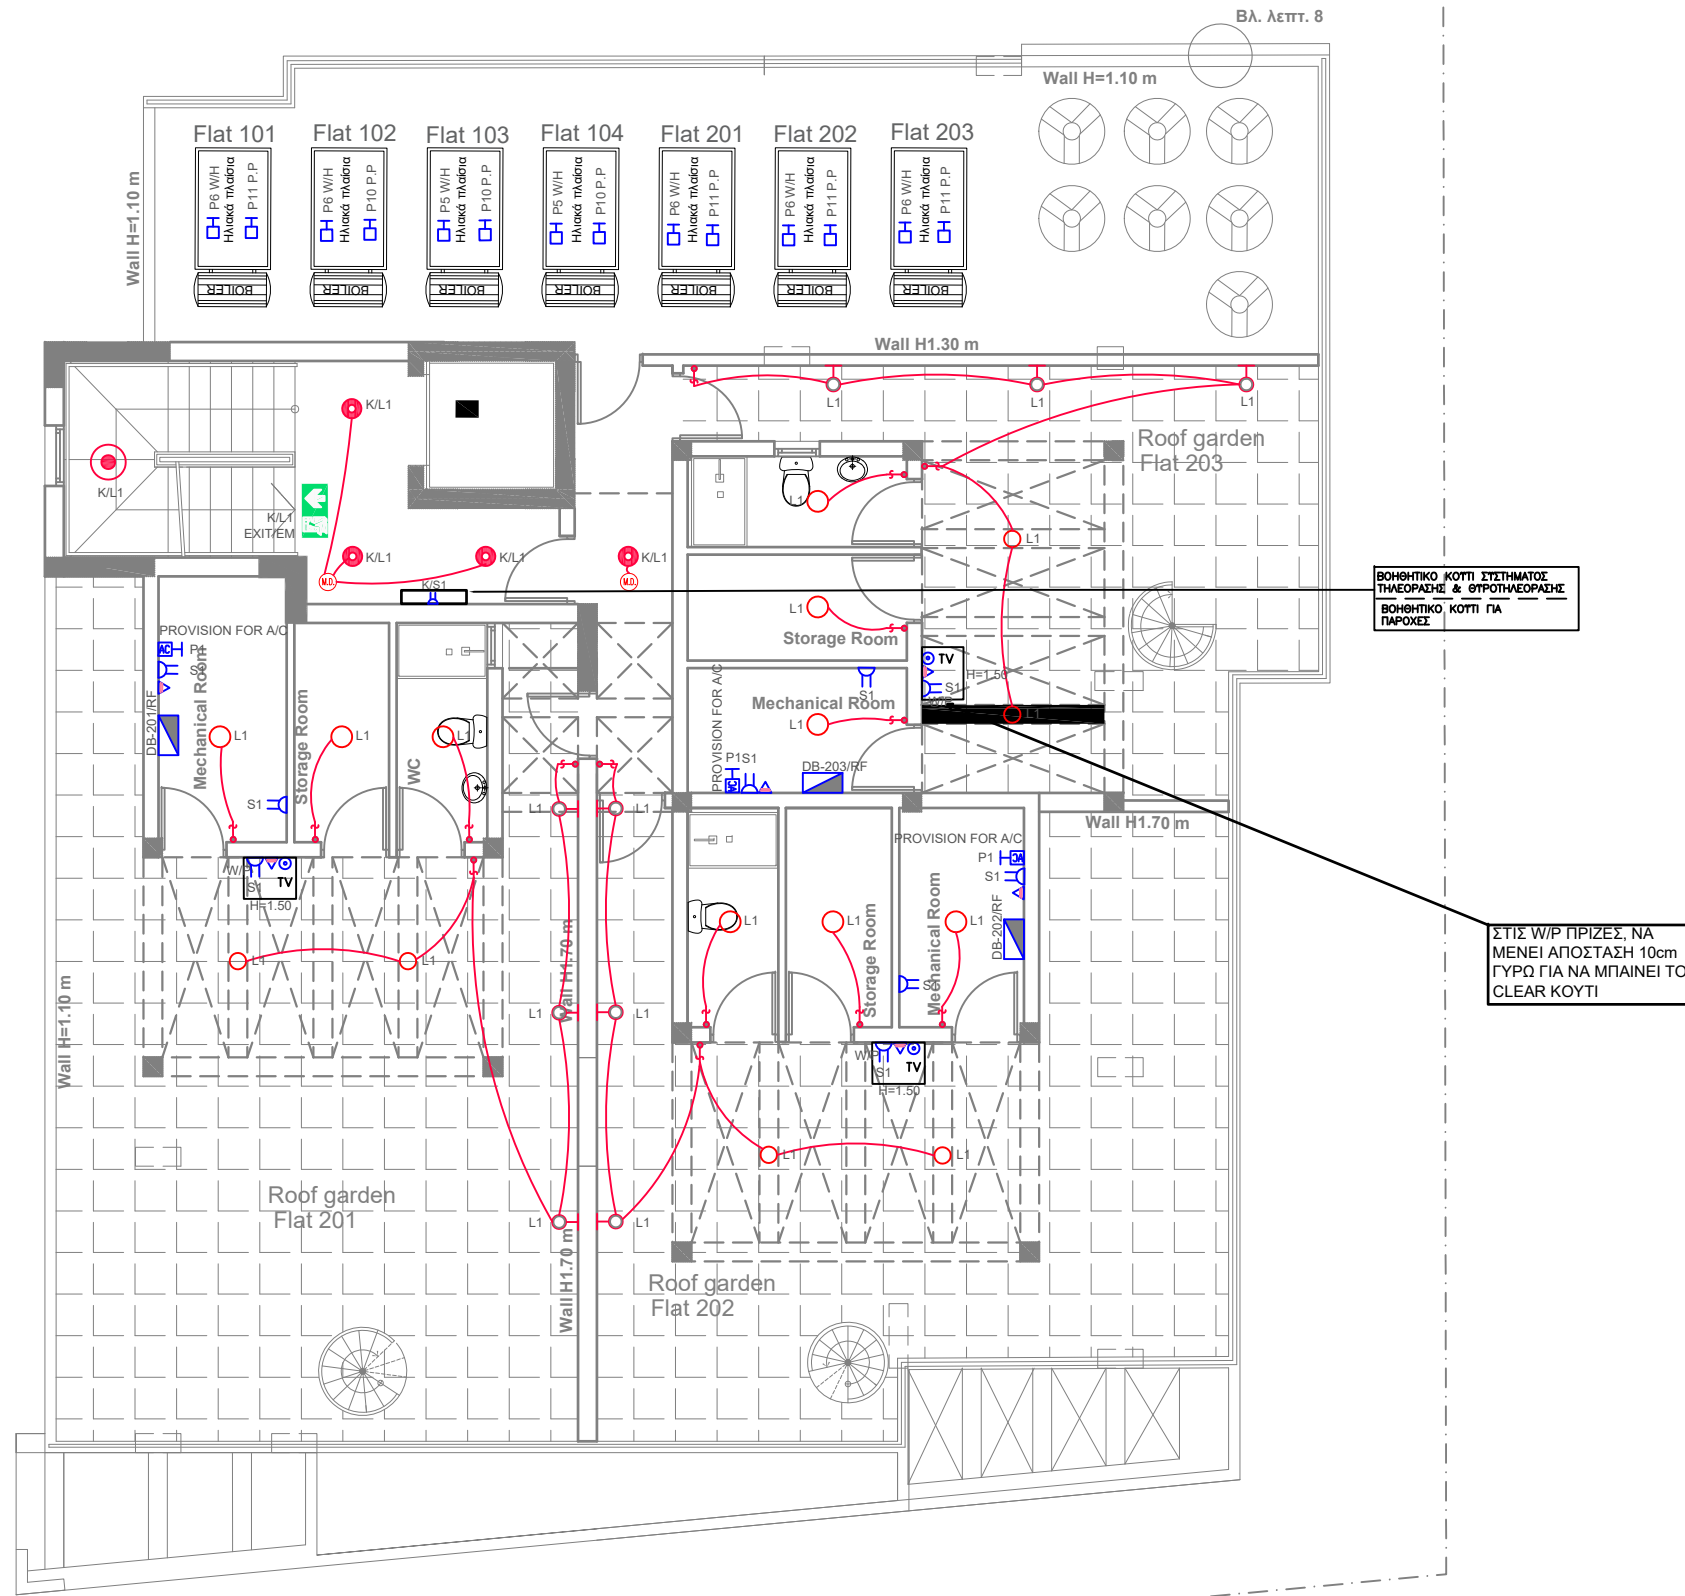

ROOF GARDEN
PLAN

ΓΕΝΙΚΕΣ ΣΗΜΕΙΩΣΕΙΣ:

- Η ΑΚΡΙΒΗΣ ΘΕΣΗ ΕΓΚΑΤΑΣΤΑΣΗΣ ΟΛΩΝ ΤΩΝ ΗΛΕΚΤΡΟΛΟΓΙΚΩΝ ΣΗΜΕΙΩΝ ΚΑΙ ΕΞΑΡΤΗΜΑΤΩΝ ΘΑ ΣΥΜΦΩΝΗΘΕΙ ΕΠΙ ΤΟΠΟΥ ΜΕ ΤΟΥΣ ΕΠΙΒΛΕΠΟΝΤΕΣ ΜΗΧΑΝΙΚΟΥΣ.
- Ο ΕΡΓΟΛΑΒΟΣ-ΗΛΕΚΤΡΟΛΟΓΟΣ ΝΑ ΣΥΝΤΟΝΙΣΤΕΙ ΜΕ ΤΗΝ ΑΗΚ ΚΑΙ ΤΩΝ ΤΗΛΕΠΙΚΟΙΝΩΝΙΩΝ ΓΙΑ ΤΗΝ ΑΚΡΙΒΗ ΘΕΣΗ ΤΟΥ ΣΗΜΕΙΟΥ ΕΙΣΟΔΟΥ ΠΑΡΟΧΩΝ.

M. PHOTIOU
ARCHITECTS-ENGINEERS

LOUVIAS
GROUP


INDUSTRIAL AREA LIVADIA, LARNACA
TEL.: 7000 4111
FAX.: 24 663342
EMAIL: INFO@LOUVIAS.COM

PROJECT:
LOUVIAS OASIS NO 12

DRAWING TITLE :
ROOF GARDEN
LIGHTING & POWER

DATE :
JUNE 25

SCALE : 1:100@A3	DRAWING NO. : 005-25-H06
----------------------------	------------------------------------

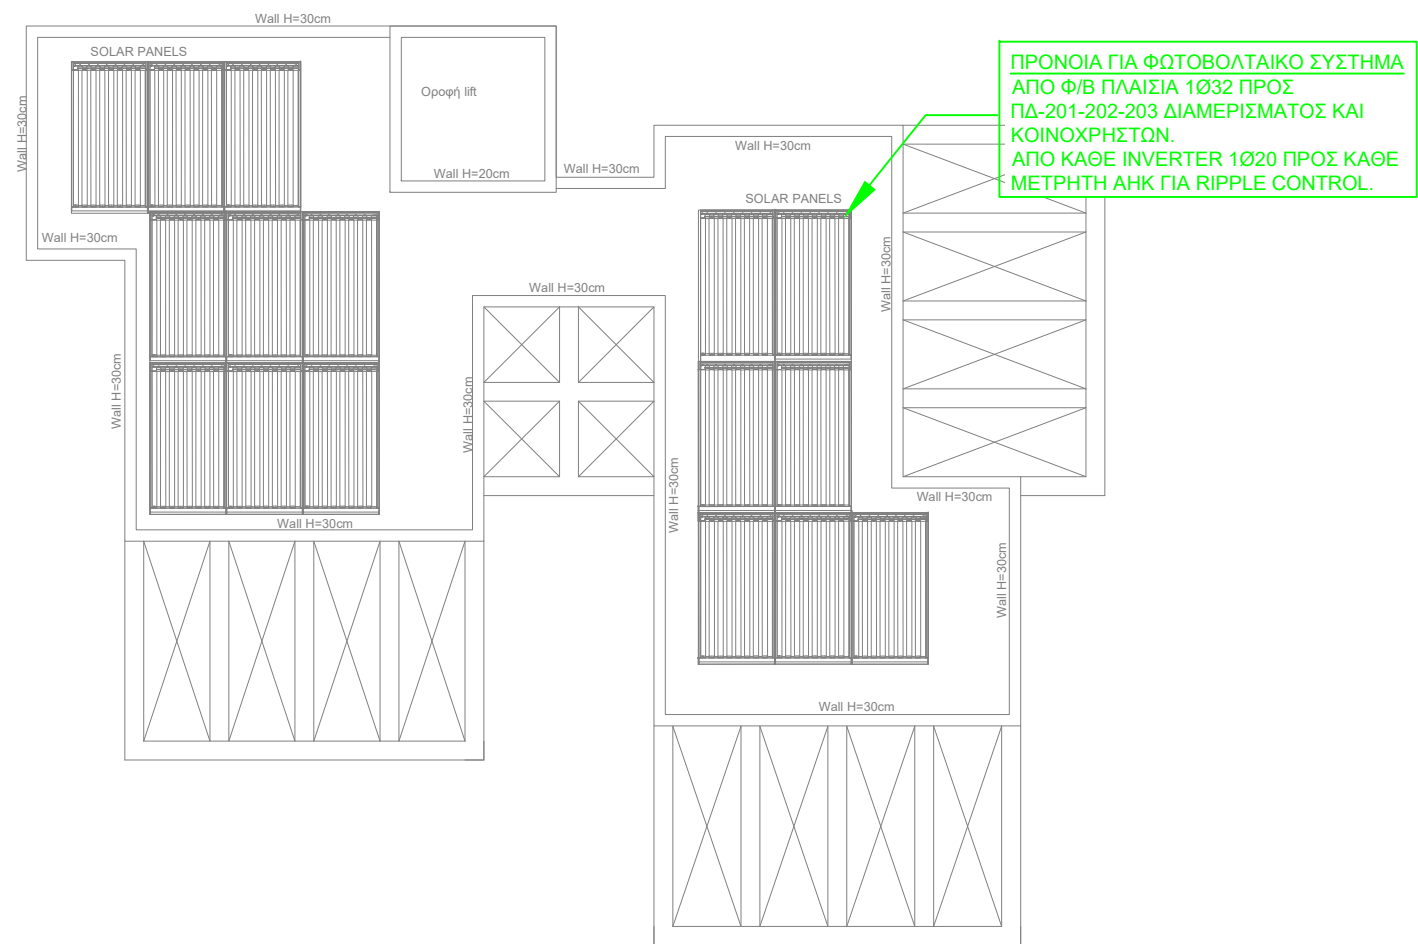

ROOF PLAN

- ΓΕΝΙΚΕΣ ΣΗΜΕΙΩΣΕΙΣ:
1. Η ΑΚΡΙΒΗΣ ΘΕΣΗ ΕΓΚΑΤΑΣΤΑΣΗΣ ΟΛΩΝ ΤΩΝ ΗΛΕΚΤΡΟΛΟΓΙΚΩΝ ΣΗΜΕΙΩΝ ΚΑΙ ΕΞΑΡΤΗΜΑΤΩΝ ΘΑ ΣΥΜΦΩΝΗΘΕΙ ΕΠΙ ΤΟΠΟΥ ΜΕ ΤΟΥΣ ΕΠΙΒΛΕΠΟΝΤΕΣ ΜΗΧΑΝΙΚΟΥΣ.
 2. Ο ΕΡΓΟΛΑΒΟΣ-ΗΛΕΚΤΡΟΛΟΓΟΣ ΝΑ ΣΥΝΤΟΝΙΣΤΕΙ ΜΕ ΤΗΝ ΑΗΚ ΚΑΙ ΤΩΝ ΤΗΛΕΠΙΚΟΙΝΩΝΙΩΝ ΓΙΑ ΤΗΝ ΑΚΡΙΒΗ ΘΕΣΗ ΤΟΥ ΣΗΜΕΙΟΥ ΕΙΣΟΔΟΥ ΠΑΡΟΧΩΝ.

M. PHOTIOU
ARCHITECTS-ENGINEERS

LOUVIAS
GROUP

INDUSTRIAL AREA LIVADIA, LARNACA
TEL.: 7000 4111
FAX.: 24 663342
EMAIL: INFO@LOUVIAS.COM

<u>PROJECT:</u> LOUVIAS OASIS NO 12	
<u>DRAWING TITLE :</u> ROOF TOP LIGHTING & POWER	
<u>DATE :</u> JUNE 25	
<u>SCALE :</u> 1:100@A3	<u>DRAWING NO.:</u> 005-25-H07