

ΠΡΟΝΟΙΑ ΓΙΑ ΗΛΕΚΤΡΙΚΟ ΦΟΡΤΙΣΤΗ ΑΥΤΟΚΙΝΗΤΩΝ
ΝΑ ΕΓΚΑΤΑΣΤΑΘΕΙ ΣΩΛΗΝΑ
1No. Ø25mm PVC ΣΕ ΠΛΑΣΤΙΚΟ ΚΟΥΤΙ 100X100mm IP65 ΣΕ ΥΨΟΣ 1.30m ΑΠΟ ΤΟ
ΤΕΛΕΙΩΜΕΝΟ ΠΑΤΩΜΑ ΜΕΧΡΙ ΤΟ ΔΩΜΑΤΙΟ ΜΕΤΡΗΤΩΝ ΓΙΑ ΚΑΘΕ ΔΙΑΜΕΡΙΣΜΑ



- ΓΕΝΙΚΕΣ ΣΗΜΕΙΩΣΕΙΣ:**
- Η ΑΚΡΙΒΗΣ ΘΕΣΗ ΕΓΚΑΤΑΣΤΑΣΗΣ ΟΛΩΝ ΤΩΝ ΗΛΕΚΤΡΟΛΟΓΙΚΩΝ ΣΗΜΕΙΩΝ ΚΑΙ ΕΞΑΡΤΗΜΑΤΩΝ ΘΑ ΣΥΜΦΩΝΗΘΕΙ ΕΠΙ ΤΟΠΟΥ ΜΕ ΤΟΥΣ ΕΠΙΒΛΕΠΟΝΤΕΣ ΜΗΧΑΝΙΚΟΥΣ.
 - Ο ΕΡΓΟΛΑΒΟΣ-ΗΛΕΚΤΡΟΛΟΓΟΣ ΝΑ ΣΥΝΤΟΝΙΣΤΕΙ ΜΕ ΤΗΝ ΑΗΚ ΚΑΙ ΤΩΝ ΤΗΛΕΠΙΚΟΙΝΩΝΙΩΝ ΓΙΑ ΤΗΝ ΑΚΡΙΒΗ ΘΕΣΗ ΤΟΥ ΣΗΜΕΙΟΥ ΕΙΣΟΔΟΥ ΠΑΡΟΧΩΝ.
 - ΟΙ ΘΥΡΟΤΗΛΕΟΡΑΣΕΙΣ ΝΑ ΜΠΑΙΝΟΥΝ ΣΕ ΥΨΟΣ 1.50m ΑΠΟ ΤΟ ΤΕΛΕΙΩΜΕΝΟ ΠΑΤΩΜΑ.
 - ΓΙΑ ΤΑ ΣΗΜΕΙΑ ΠΟΥ ΒΡΙΣΚΟΝΤΑΙ ΣΕ ΚΟΛΩΝΕΣ, ΘΑ ΠΡΕΠΕΙ ΝΑ ΤΟΠΟΘΕΤΗΘΕΙ ΠΟΛΥΣΤΕΡΙΝΗ ΑΠΟ ΤΗΝ ΑΡΧΗ, ΓΙΑ ΝΑ ΚΡΑΤΗΘΕΙ Ο ΧΩΡΟΣ
 - ΣΤΙΣ W/P ΠΡΙΖΕΣ, ΝΑ ΜΕΝΕΙ ΑΠΟΣΤΑΣΗ 10cm ΓΥΡΩ ΓΙΑ ΝΑ ΜΠΑΙΝΕΙ ΤΟ CLEAR ΚΟΥΤΙ

LOUVIAS
GROUP

INDUSTRIAL AREA LIVADIA, LARNACA
TEL.: 7000 4111
FAX.: 24 663342
EMAIL: INFO@LOUVIAS.COM

PROJECT:
LOUVIAS OASIS NO 9 & 10

DRAWING TITLE :
GROUND FLOOR

DATE :
JANUARY 25

SCALE :	DRAWING NO :
1:200 @A3	006-25-H02

SIGNATURE :

augias
ΑΓΓΕΛΟΣ ΑΥΓΙΑΣ
ΗΛΕΚΤΡΟΛΟΓΟΣ ΜΗΧΑΝΙΚΟΣ
ΑΡΕΤΕΚ: Α222153



- ΓΕΝΙΚΕΣ ΣΗΜΕΙΩΣΕΙΣ:**
1. Η ΑΚΡΙΒΗΣ ΘΕΣΗ ΕΓΚΑΤΑΣΤΑΣΗΣ ΟΛΩΝ ΤΩΝ ΗΛΕΚΤΡΟΛΟΓΙΚΩΝ ΣΗΜΕΙΩΝ ΚΑΙ ΕΞΑΡΤΗΜΑΤΩΝ ΘΑ ΣΥΜΦΩΝΗΘΕΙ ΕΠΙ ΤΟΠΟΥ ΜΕ ΤΟΥΣ ΕΠΙΒΛΕΠΟΝΤΕΣ ΜΗΧΑΝΙΚΟΥΣ.
 2. Ο ΕΡΓΟΛΑΒΟΣ-ΗΛΕΚΤΡΟΛΟΓΟΣ ΝΑ ΣΥΝΤΟΝΙΣΤΕΙ ΜΕ ΤΗΝ ΑΗΚ ΚΑΙ ΤΩΝ ΤΗΛΕΠΙΚΟΙΝΩΝΙΩΝ ΠΑ ΤΗΝ ΑΚΡΙΒΗ ΘΕΣΗ ΤΟΥ ΣΗΜΕΙΟΥ ΕΙΣΟΔΟΥ ΠΑΡΟΧΩΝ.
 3. ΟΙ ΘΥΡΟΤΗΛΕΟΡΑΣΕΙΣ ΝΑ ΜΠΑΙΝΟΥΝ ΣΕ ΥΨΟΣ 1,50m ΑΠΟ ΤΟ ΤΕΛΕΙΩΜΕΝΟ ΠΑΤΩΜΑ.
 4. ΠΑ ΤΑ ΣΗΜΕΙΑ ΠΟΥ ΒΡΙΣΚΟΝΤΑΙ ΣΕ ΚΟΛΩΝΕΣ, ΘΑ ΠΡΕΠΕΙ ΝΑ ΤΟΠΟΘΕΤΗΘΕΙ ΠΟΛΥΣΤΕΡΙΝΗ ΑΠΟ ΤΗΝ ΑΡΧΗ, ΓΙΑ ΝΑ ΚΡΑΤΗΘΕΙ Ο ΧΩΡΟΣ
 5. ΣΤΙΣ W/P ΠΡΙΖΕΣ, ΝΑ ΜΕΝΕΙ ΑΠΟΣΤΑΣΗ 10cm ΓΥΡΩ ΓΙΑ ΝΑ ΜΠΑΙΝΕΙ ΤΟ CLEAR ΚΟΥΤΙ



INDUSTRIAL AREA LIVADIA, LARNACA
TEL.: 7000 4111
FAX.: 24 663342
EMAIL: INFO@LOUVIAS.COM

PROJECT:
LOUVIAS OASIS NO 9 & 10

DRAWING TITLE :
GROUND FLOOR
POWER & LIGHTING SYSTEMS

DATE :
JANUARY 25

SCALE : 1:200 @A3	DRAWING NO. : 006-25-H03
-----------------------------	------------------------------------

SIGNATURE :

august
ΑΓΓΕΛΟΣ ΑΥΓΟΥΣΤΟΥ
ΗΛΕΚΤΡΟΛΟΓΟΣ ΜΗΧΑΝΙΚΟΣ
ΑΡ.ΕΤΕΚ: Α222153



- ΓΕΝΙΚΕΣ ΣΗΜΕΙΩΣΕΙΣ:**
1. Η ΑΚΡΙΒΗΣ ΘΕΣΗ ΕΓΚΑΤΑΣΤΑΣΗΣ ΟΛΩΝ ΤΩΝ ΗΛΕΚΤΡΟΛΟΓΙΚΩΝ ΣΗΜΕΙΩΝ ΚΑΙ ΕΞΑΡΤΗΜΑΤΩΝ ΘΑ ΣΥΜΦΩΝΗΘΕΙ ΕΠΙ ΤΟΠΟΥ ΜΕ ΤΟΥΣ ΕΠΙΒΛΕΠΟΝΤΕΣ ΜΗΧΑΝΙΚΟΥΣ.
 2. Ο ΕΡΓΟΛΑΒΟΣ-ΗΛΕΚΤΡΟΛΟΓΟΣ ΝΑ ΣΥΝΤΟΝΙΣΤΕΙ ΜΕ ΤΗΝ ΑΗΚ ΚΑΙ ΤΩΝ ΤΗΛΕΠΙΚΟΙΝΩΝΙΩΝ ΓΙΑ ΤΗΝ ΑΚΡΙΒΗ ΘΕΣΗ ΤΟΥ ΣΗΜΕΙΟΥ ΕΙΣΟΔΟΥ ΠΑΡΟΧΩΝ.
 3. ΟΙ ΘΥΡΟΘΑΛΕΟΡΑΣΕΙΣ ΝΑ ΜΠΑΙΝΟΥΝ ΣΕ ΥΨΟΣ 1.50m ΑΠΟ ΤΟ ΤΕΛΕΙΩΜΕΝΟ ΠΑΤΩΜΑ.
 4. ΓΙΑ ΤΑ ΣΗΜΕΙΑ ΠΟΥ ΒΡΙΣΚΟΝΤΑΙ ΣΕ ΚΟΛΩΝΕΣ, ΘΑ ΠΡΕΠΕΙ ΝΑ ΤΟΠΟΘΕΤΗΘΕΙ ΠΟΛΥΣΤΕΡΙΝΗ ΑΠΟ ΤΗΝ ΑΡΧΗ, ΓΙΑ ΝΑ ΚΡΑΤΗΘΕΙ Ο ΧΩΡΟΣ
 5. ΣΤΙΣ W/P ΠΡΙΖΕΣ, ΝΑ ΜΕΝΕΙ ΑΠΟΣΤΑΣΗ 10cm ΓΥΡΩ ΓΙΑ ΝΑ ΜΠΑΙΝΕΙ ΤΟ CLEAR ΚΟΥΤΙ

LOUVIAS
GROUP

INDUSTRIAL AREA LIVADIA, LARNACA
TEL.: 7000 4111
FAX.: 24 663342
EMAIL: INFO@LOUVIAS.COM

PROJECT:
LOUVIAS OASIS NO 9 & 10

DRAWING TITLE :
FIRST FLOOR

POWER & LIGHTING SYSTEMS

DATE :
JANUARY 25

SCALE : 1:200 @A3	DRAWING NO.: 006-25-H04
-----------------------------	-----------------------------------

SIGNATURE :

august
ΑΓΓΕΛΟΣ ΤΣΑΥΡΟΣ
ΗΛΕΚΤΡΟΛΟΓΟΣ ΜΗΧΑΝΙΚΟΣ
ΑΡΕΤΕΚ: Α222153

ΓΕΝΙΚΕΣ ΣΗΜΕΙΩΣΕΙΣ:

1. Η ΑΚΡΙΒΗΣ ΘΕΣΗ ΕΓΚΑΤΑΣΤΑΣΗΣ ΟΛΩΝ ΤΩΝ ΗΛΕΚΤΡΟΛΟΓΙΚΩΝ ΣΗΜΕΙΩΝ ΚΑΙ ΕΞΑΡΤΗΜΑΤΩΝ ΘΑ ΣΥΜΦΩΝΗΘΕΙ ΕΠΙ ΤΟΠΟΥ ΜΕ ΤΟΥΣ ΕΠΙΒΛΕΠΟΝΤΕΣ ΜΗΧΑΝΙΚΟΥΣ.
2. Ο ΕΡΓΟΛΑΒΟΣ-ΗΛΕΚΤΡΟΛΟΓΟΣ ΝΑ ΣΥΝΤΟΝΙΣΤΕΙ ΜΕ ΤΗΝ ΑΗΚ ΚΑΙ ΤΩΝ ΤΗΛΕΠΙΚΟΙΝΩΝΙΩΝ ΓΙΑ ΤΗΝ ΑΚΡΙΒΗ ΘΕΣΗ ΤΟΥ ΣΗΜΕΙΟΥ ΕΙΣΟΔΟΥ ΠΑΡΟΧΩΝ.
3. ΟΙ ΘΥΡΟΤΗΛΕΟΡΑΣΕΙΣ ΝΑ ΜΠΑΙΝΟΥΝ ΣΕ ΥΨΟΣ 1,50m ΑΠΟ ΤΟ ΤΕΛΕΙΩΜΕΝΟ ΠΑΤΩΜΑ.
4. ΓΙΑ ΤΑ ΣΗΜΕΙΑ ΠΟΥ ΒΡΙΣΚΟΝΤΑΙ ΣΕ ΚΟΛΩΝΕΣ, ΘΑ ΠΡΕΠΕΙ ΝΑ ΤΟΠΟΘΕΤΗΘΕΙ ΠΟΛΥΣΤΕΡΙΝΗ ΑΠΟ ΤΗΝ ΑΡΧΗ, ΓΙΑ ΝΑ ΚΡΑΤΗΘΕΙ Ο ΧΩΡΟΣ
5. ΣΤΙΣ W/P ΠΡΙΖΕΣ, ΝΑ ΜΕΝΕΙ ΑΠΟΣΤΑΣΗ 10cm ΓΥΡΩ ΓΙΑ ΝΑ ΜΠΑΙΝΕΙ ΤΟ CLEAR ΚΟΥΤΙ



LOUVIAS
GROUP

INDUSTRIAL AREA LIVADIA, LARNACA
TEL.: 7000 4111
FAX.: 24 663342
EMAIL: INFO@LOUVIAS.COM

PROJECT:

LOUVIAS OASIS NO 9 & 10

DRAWING TITLE:

SECOND FLOOR

POWER & LIGHTING SYSTEMS

DATE:

JANUARY 25

SCALE:

1:200 @A3

DRAWING NO.:

006-25-H05

SIGNATURE:

augias
ΑΓΓΕΛΟΣ ΑΥΓΙΑΣ
ΗΛΕΚΤΡΟΛΟΓΟΣ ΜΗΧΑΝΙΚΟΣ
ΑΡΕΤΕΚ: Α222153



- ΓΕΝΙΚΕΣ ΣΗΜΕΙΩΣΕΙΣ:**
1. Η ΑΚΡΙΒΗΣ ΘΕΣΗ ΕΓΚΑΤΑΣΤΑΣΗΣ ΟΛΩΝ ΤΩΝ ΗΛΕΚΤΡΟΛΟΓΙΚΩΝ ΣΗΜΕΙΩΝ ΚΑΙ ΕΞΑΡΤΗΜΑΤΩΝ ΘΑ ΣΥΜΦΩΝΗΘΕΙ ΕΠΙ ΤΟΠΟΥ ΜΕ ΤΟΥΣ ΕΠΙΒΛΕΠΟΝΤΕΣ ΜΗΧΑΝΙΚΟΥΣ.
 2. Ο ΕΡΓΟΛΑΒΟΣ-ΗΛΕΚΤΡΟΛΟΓΟΣ ΝΑ ΣΥΝΤΟΝΙΣΤΕΙ ΜΕ ΤΗΝ ΑΗΚ ΚΑΙ ΤΩΝ ΤΗΛΕΠΙΚΟΙΝΩΝΙΩΝ ΓΙΑ ΤΗΝ ΑΚΡΙΒΗ ΘΕΣΗ ΤΟΥ ΣΗΜΕΙΟΥ ΕΙΣΟΔΟΥ ΠΑΡΟΧΩΝ.
 3. ΟΙ ΘΥΡΟΤΗΛΕΟΡΑΣΕΙΣ ΝΑ ΜΠΑΙΝΟΥΝ ΣΕ ΥΨΟΣ 1,50m ΑΠΟ ΤΟ ΤΕΛΕΙΩΜΕΝΟ ΠΑΤΩΜΑ.
 4. ΓΙΑ ΤΑ ΣΗΜΕΙΑ ΠΟΥ ΒΡΙΣΚΟΝΤΑΙ ΣΕ ΚΟΛΩΝΕΣ, ΘΑ ΠΡΕΠΕΙ ΝΑ ΤΟΠΟΘΕΤΗΘΕΙ ΠΟΛΥΣΤΕΡΙΝΗ ΑΠΟ ΤΗΝ ΑΡΧΗ, ΓΙΑ ΝΑ ΚΡΑΤΗΘΕΙ Ο ΧΩΡΟΣ
 5. ΣΤΙΣ W/P ΠΡΙΖΕΣ, ΝΑ ΜΕΝΕΙ ΑΠΟΣΤΑΣΗ 10cm ΓΥΡΩ ΓΙΑ ΝΑ ΜΠΑΙΝΕΙ ΤΟ CLEAR ΚΟΥΤΙ

LOUVIAS
GROUP

INDUSTRIAL AREA LIVADIA, LARNACA
TEL.: 7000 4111
FAX.: 24 663342
EMAIL: INFO@LOUVIAS.COM

PROJECT:
LOUVIAS OASIS NO 9 & 10

DRAWING TITLE :
ROOF

 
POWER & LIGHTING SYSTEMS

DATE :
JANUARY 25

SCALE : 1:200 @A3	DRAWING NO : 006-25-H06
-----------------------------	-----------------------------------


SIGNATURE :

augias
ΑΓΓΕΛΟΣ ΑΥΓΙΑΣ
ΗΛΕΚΤΡΟΛΟΓΟΣ ΜΗΧΑΝΙΚΟΣ
ΑΡΕΤΕΚ: Α222153




ΠΡΟΝΟΙΑ ΓΙΑ ΦΩΤΟΒΟΛΤΑΪΚΟ ΣΥΣΤΗΜΑ
ΑΠΟ Φ/Β ΠΛΑΙΣΙΑ 1032 ΠΡΟΣ
ΠΔ-201-202-203 ΔΙΑΜΕΡΙΣΜΑΤΟΣ ΚΑΙ
ΚΟΙΝΟΧΡΗΣΤΩΝ.
ΑΠΟ ΚΑΘΕ INVERTER 1020 ΠΡΟΣ ΚΑΘΕ
ΜΕΤΡΗΤΗ ΑΗΚ ΓΙΑ RIPPLE CONTROL.


ΑΓΓΕΛΑ ΣΤΑΥΡΟΥ
ΗΛΕΚΤΡΟΛΟΓΟΣ ΜΗΧΑΝΙΚΟΣ
ΑΡΕΤΕΚ: Α222153

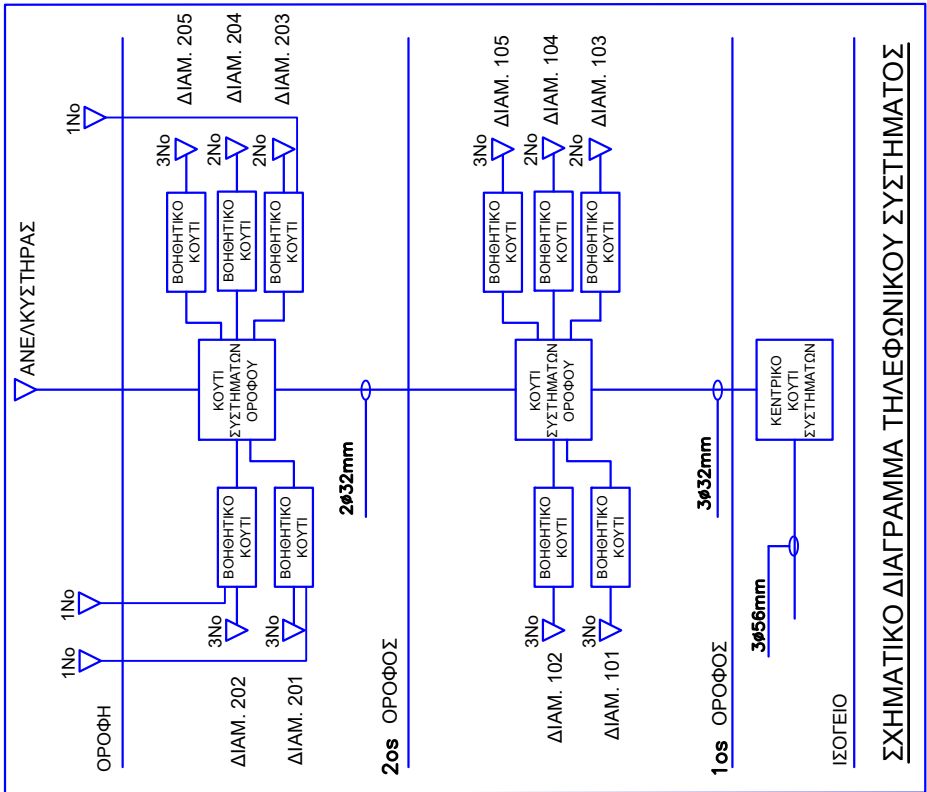

ΣΧΗΜΑΤΙΚΟ ΔΙΑΓΡΑΜΜΑ ΤΗΛΕΦΩΝΙΚΟΥ ΣΥΣΤΗΜΑΤΟΣ

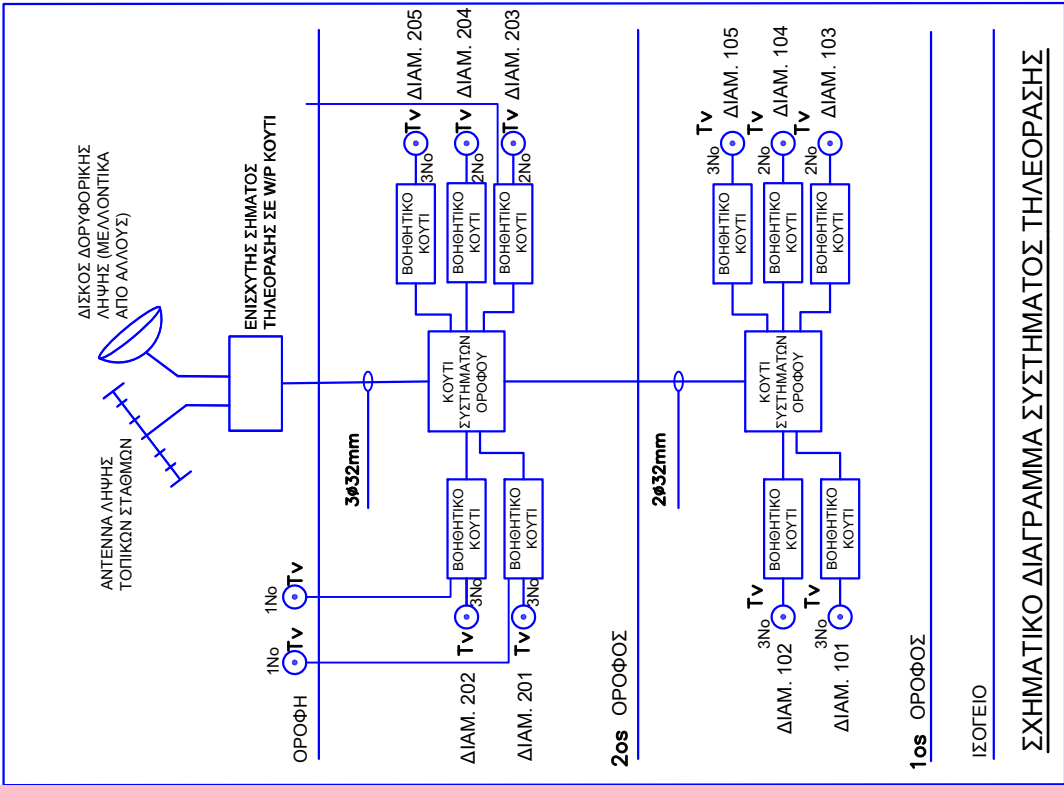

ΣΧΗΜΑΤΙΚΟ ΔΙΑΓΡΑΜΜΑ ΣΥΣΤΗΜΑΤΟΣ ΤΗΛΕΟΡΑΣΗΣ

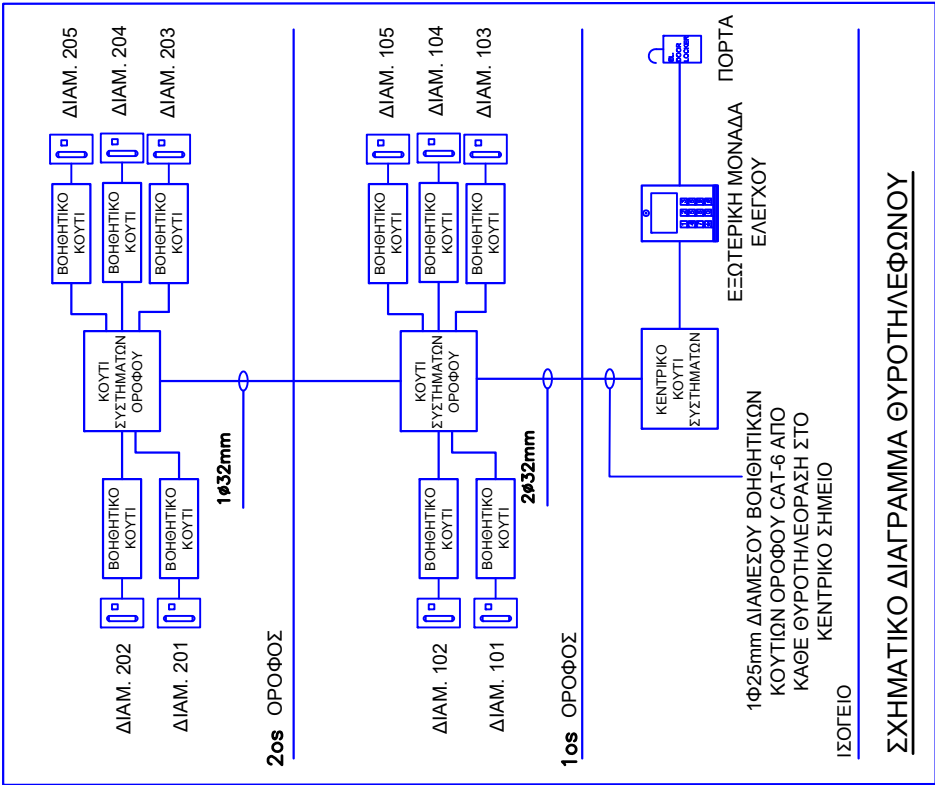

ΣΧΗΜΑΤΙΚΟ ΔΙΑΓΡΑΜΜΑ ΘΥΡΟΤΗΛΕΦΩΝΟΥ



INDUSTRIAL AREA LIVADIA, LARNACA
TEL.: 7000 4111
FAX.: 24 663342
EMAIL: INFO@LOUVIAS.COM

PROJECT:
LOUVIAS OASIS NO 9

DRAWING TITLE:
SCHEMATIC DIAGRAMS


DATE:
JANUARY 25

SCALE: 1:200 @A3
DRAWING NO: 006-25-H08

SIGNATURE:

ΑΓΓΕΛΟΣ ΑΓΓΕΛΑΚΙΔΗΣ
ΗΛΕΚΤΡΟΛΟΓΟΣ ΜΗΧΑΝΙΚΟΣ
ΑΡΕΤΕΚ: Α222153

1. Η ΑΚΡΙΒΗΣ ΘΕΣΗ ΕΓΚΑΤΑΣΤΑΣΗΣ ΟΛΩΝ ΤΩΝ ΗΛΕΚΤΡΟΛΟΓΙΚΩΝ ΣΗΜΕΙΩΝ ΚΑΙ ΕΞΑΡΤΗΜΑΤΩΝ ΘΑ ΣΥΜΦΩΝΗΘΕΙ ΕΠΙ ΤΟΠΟΥ ΜΕ ΤΟΥΣ ΕΠΙΒΛΕΠΟΝΤΕΣ ΜΗΧΑΝΙΚΟΥΣ.
2. Ο ΕΡΓΟΛΑΒΟΣ-ΗΛΕΚΤΡΟΛΟΓΟΣ ΝΑ ΣΥΝΤΟΝΙΣΤΕΙ ΜΕ ΤΗΝ ΑΗΚ ΚΑΙ ΤΩΝ ΤΗΛΕΠΙΚΟΙΝΩΝΙΩΝ ΠΑ ΤΗΝ ΑΚΡΙΒΗ ΘΕΣΗ ΤΟΥ ΣΗΜΕΙΟΥ ΕΙΣΟΔΟΥ ΠΑΡΟΧΩΝ.
3. ΟΙ ΘΥΡΟΤΗΛΕΟΡΑΣΕΙΣ ΝΑ ΜΠΑΙΝΟΥΝ ΣΕ ΥΨΟΣ 1,50m ΑΠΟ ΤΟ ΤΕΛΕΙΩΜΕΝΟ ΠΑΤΩΜΑ.
4. ΠΑ ΤΑ ΣΗΜΕΙΑ ΠΟΥ ΒΡΙΣΚΟΝΤΑΙ ΣΕ ΚΟΛΩΝΕΣ, ΘΑ ΠΡΕΠΕΙ ΝΑ ΤΟΠΟΘΕΤΗΘΕΙ ΠΟΛΥΣΤΕΡΙΝΗ ΑΠΟ ΤΗΝ ΑΡΧΗ, ΓΙΑ ΝΑ ΚΡΑΤΗΘΕΙ Ο ΧΩΡΟΣ
5. ΣΤΙΣ W/P ΠΡΙΖΕΣ, ΝΑ ΜΕΝΕΙ ΑΠΟΣΤΑΣΗ 10cm ΓΥΡΩ ΓΙΑ ΝΑ ΜΠΑΙΝΕΙ ΤΟ CLEAR ΚΟΥΤΙ

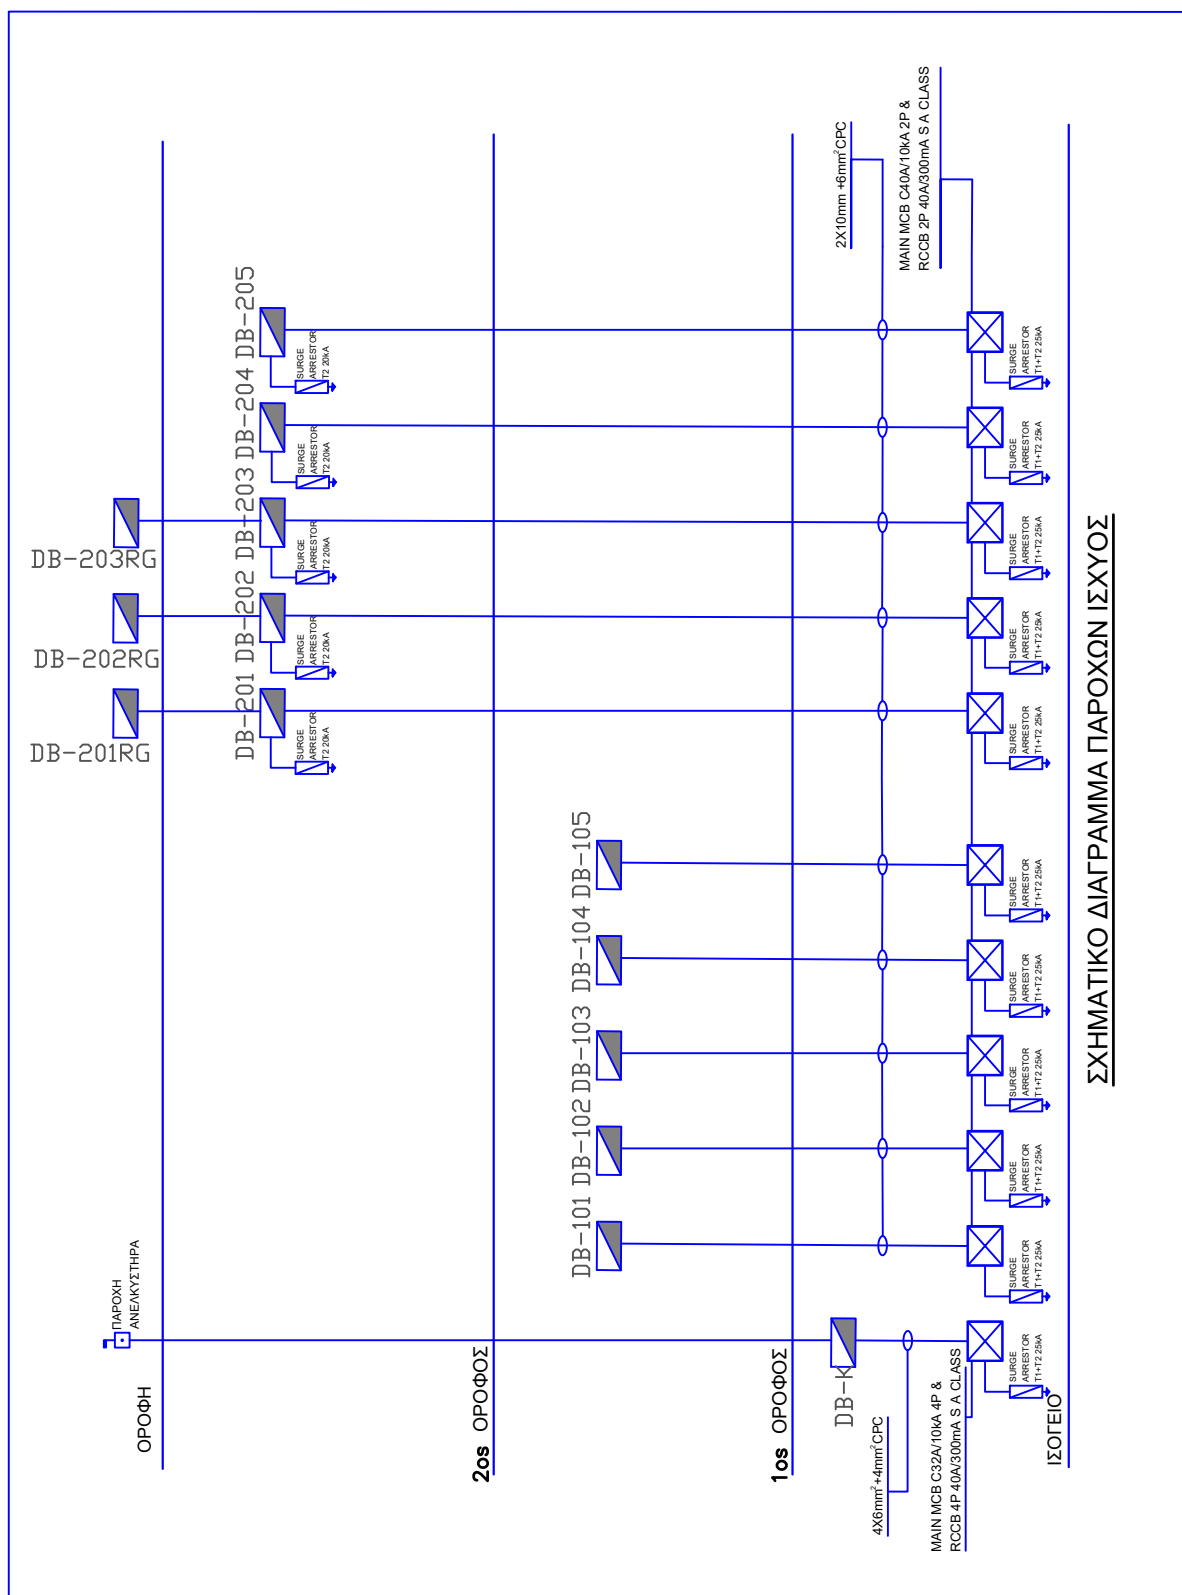

1. Η ΑΚΡΙΒΗΣ ΘΕΣΗ ΕΓΚΑΤΑΣΤΑΣΗΣ ΤΩΛΩΝ ΤΩΝ ΗΛΕΚΤΡΟΛΟΓΙΚΩΝ ΣΥΣΤΗΜΩΝ ΚΑΙ ΕΞΑΡΤΗΜΑΤΩΝ ΘΑ ΣΥΜΦΩΝΗΘΕΙ ΕΠΙ ΤΟΠΟΥ ΜΕ ΤΟΥΣ ΕΠΙΒΛΕΠΟΝΤΕΣ ΜΗΧΑΝΙΚΟΥΣ.
2. Ο ΕΓΚΛΑΒΟΥΣ-ΗΛΕΚΤΡΟΛΟΓΩΝ ΝΑ ΣΥΝΤΟΝΙΣΤΕΙ ΜΕ ΤΗΝ ΑΗΚ ΚΑΙ ΤΩΝ ΤΗΛΕΠΙΚΟΙΝΩΝΙΩΝ ΠΙΑ ΤΗΝ ΑΚΡΙΒΗ ΘΕΣΗ ΤΟΥ ΣΗΜΕΙΟΥ ΕΙΣΟΔΟΥ ΠΑΡΟΧΩΝ.
3. ΟΙ ΘΥΡΟΤΗΛΕΩΡΑΣΕΙΣ ΝΑ ΜΠΑΙΝΟΥΝ ΣΕ ΥΨΟΣ 1.50m ΑΠΟ ΤΟ ΤΕΛΕΙΩΜΕΝΟ ΠΑΤΩΜΑ.
4. ΠΙΑ ΤΑ ΣΗΜΕΙΑ ΠΟΥ ΒΡΙΣΚΟΝΤΑΙ ΣΕ ΚΩΛΩΝΕΣ, ΘΑ ΠΡΕΠΕΙ ΝΑ ΤΟΠΟΘΕΤΗΘΕΙ ΠΟΛΥΣΤΕΡΙΝΗ ΑΠΟ ΤΗΝ ΑΡΧΗ, ΠΙΑ ΝΑ ΚΡΑΤΗΘΕΙ Ο ΧΩΡΟΣ
5. ΣΤΙΣ W/P ΠΡΙΖΕΣ, ΝΑ ΜΕΝΕΙ ΑΠΟΣΤΑΣΗ 10cm ΓΥΡΩ ΓΙΑ ΝΑ ΜΠΑΙΝΕΙ ΤΟ CLEAR ΚΟΥΤΙ



INDUSTRIAL AREA LIVADIA, LARNACA
TEL.: 7000 4111
FAX.: 24 663342
EMAIL: INFO@LOUVIAS.COM

PROJECT:

LOUVIAS OASIS NO 9

DRAWING TITLE :

SINGLE LINE DIAGRAM

DATE :

JANUARY 25

SCALE :




1:200 @A3

DRAWING NO :

006-25-H09

SIGNATURE :

ΑΓΓΕΛΑ ΣΤΑΥΡΟΥ
ΗΛΕΚΤΡΟΛΟΓΟΣ ΜΗΧΑΝΙΚΟΣ
ΑΡΕΤΕΚ: Α222153

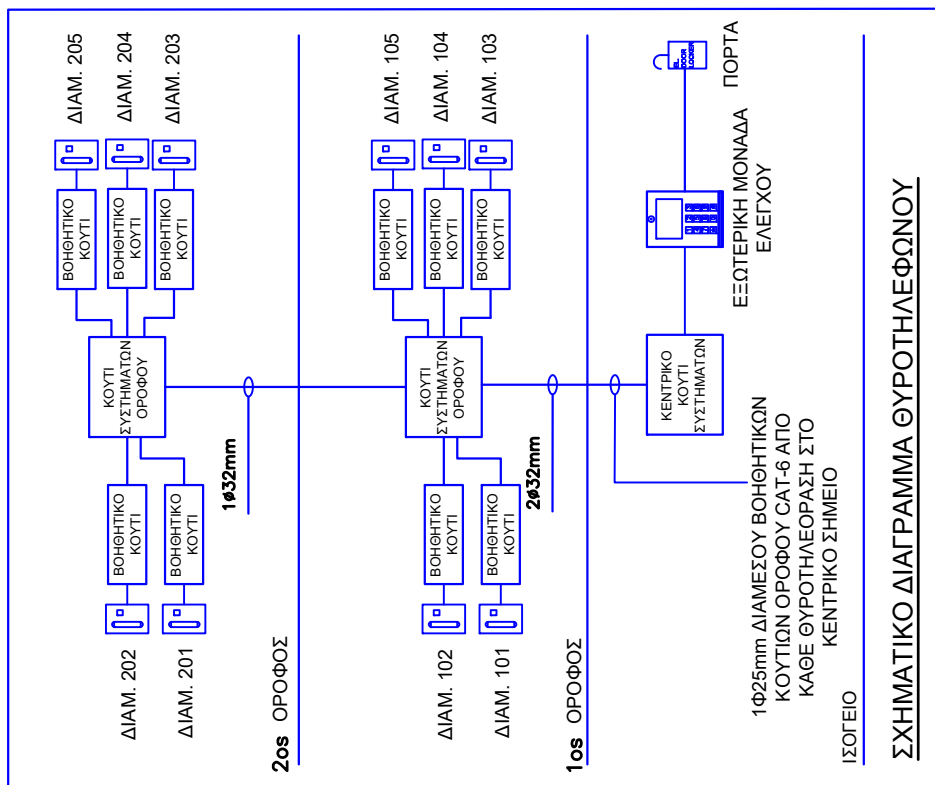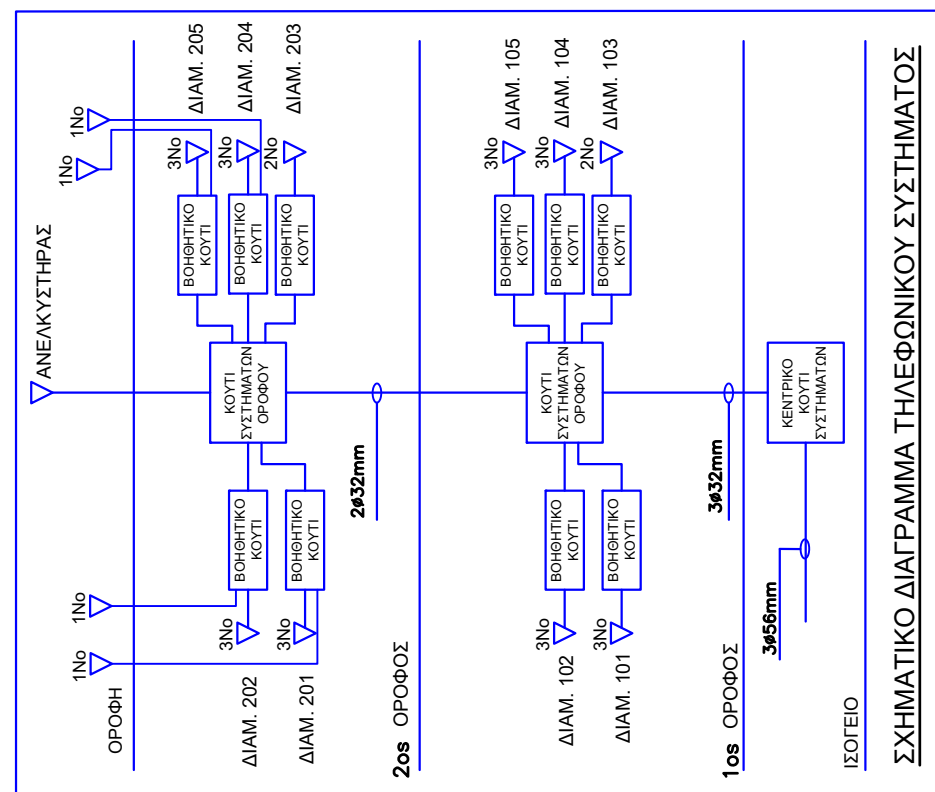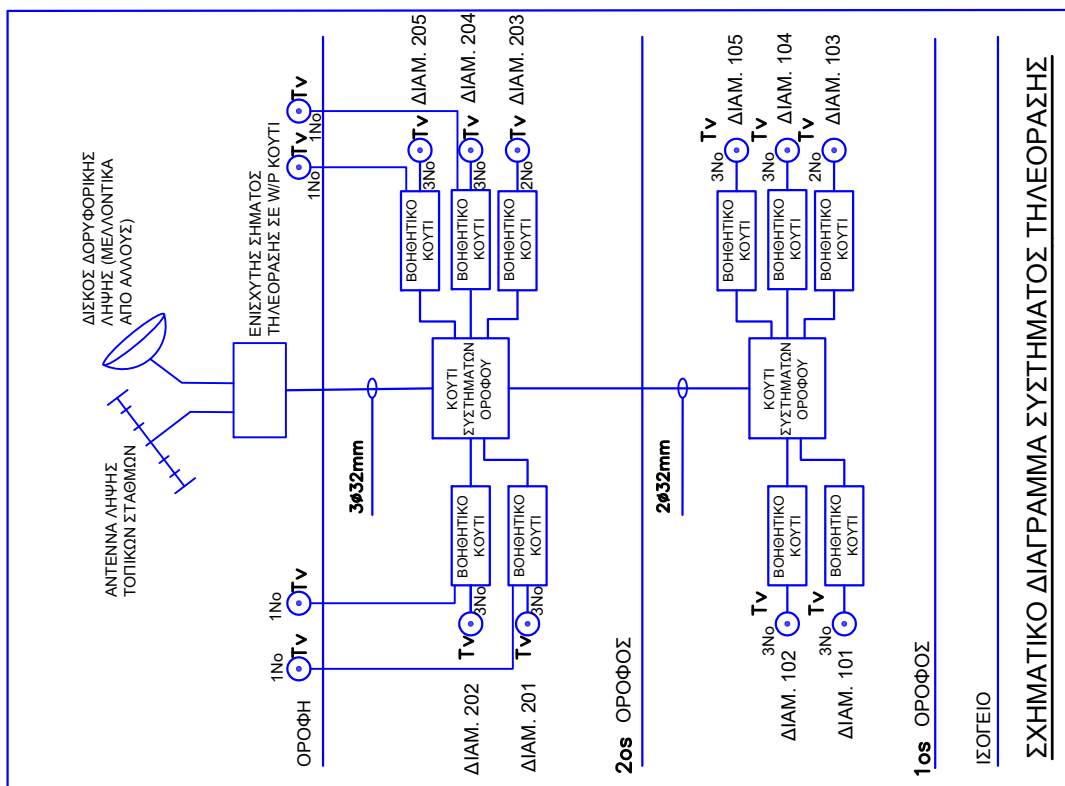

1. Η ΑΚΡΙΒΗΣ ΘΕΣΗ ΕΓΚΑΤΑΣΤΑΣΗΣ ΤΩΝ ΗΛΕΚΤΡΟΛΟΓΙΚΩΝ ΣΗΜΕΙΩΝ ΚΑΙ ΕΞΑΡΤΗΜΑΤΩΝ ΘΑ ΣΥΜΦΩΝΗΣΕΙ ΕΠΙ ΤΟΠΟΥ ΜΕ ΤΟΥΣ ΕΥΡΕΠΛΕΟΝΤΕΣ ΜΗΧΑΝΙΣΜΟΥΣ.
2. Ο ΕΡΓΟΛΑΒΟΣ-ΗΛΕΚΤΡΟΛΟΓΟΣ ΝΑ ΣΥΝΤΟΝΙΣΕΙ ΜΕ ΤΗΝ ΑΗΚ ΚΑΙ ΤΩΝ ΤΗΛΕΚΙΝΗΘΗΚΩΝ ΓΙΑ ΤΗΝ ΑΚΡΙΒΗ ΘΕΣΗ ΤΩΝ ΣΗΜΕΙΩΝ ΕΙΣΟΔΟΥ ΠΑΡΟΧΩΝ.
3. ΟΙ ΘΥΡΟΤΗΛΕΟΡΑΣΤΕΣ ΝΑ ΜΠΛΙΝΟΥΝ ΣΕ ΥΨΟΣ 1,50m ΑΠΟ ΤΟ ΤΕΛΕΙΟΜΕΝΟ ΠΑΥΜΑ.
4. ΓΙΑ ΤΑ ΣΗΜΕΙΑ ΛΟΓΩ ΒΡΩΣΚΟΝΤΑΙ ΣΕ ΚΟΛΩΝΕΣ, ΘΑ ΠΡΕΠΕΙ ΝΑ ΤΟΠΟΘΕΤΗΣΕΙ ΠΟΛΥΣΤΕΡΙΝΗ ΑΠΟ ΤΗΝ ΑΡΧΗ, ΓΙΑ ΝΑ ΚΡΑΤΗΣΕΙ Ο ΧΩΡΟΣ
5. ΣΤΙΣ W/P ΠΙΣΕΣ, ΝΑ ΜΕΝΕΙ ΑΠΟΣΤΑΣΗ 10cm ΓΥΡΩ ΓΙΑ ΝΑ ΜΠΛΙΝΕΙ ΤΟ ΤΕΛΟΣ ΚΟΥΤΙ



INDUSTRIAL AREA LIVADIA, LARNACA
TEL.: 7000 4111
FAX.: 24 663342
EMAIL: INFO@LOUVIAS.COM

PROJECT:

LOUVIAS OASIS NO10

DRAWING TITLE :

SCHEMATIC DIAGRAMS

DATE :

JANUARY 25

SCALE :

1:200 @A3

DRAWING NO :

006-25-H10

SIGNATURE :

ΑΓΓΕΛΟΣ ΣΤΑΥΡΟΣ
ΗΛΕΚΤΡΟΛΟΓΟΣ ΜΗΧΑΝΙΚΟΣ
ΑΡΕΤΕΚ: Α222153



- LOUVIAS**
GROUP

PROJECT:

DRAWING TITLE :

DATE :

SCALE :

DRAWING NO :

1:200 @A3

augiaf
ΑΓΓΕΛΑ ΣΤΑΥΡΟΥ
ΗΛΕΚΤΡΟΛΟΓΟΣ ΜΗΧΑΝΙΚΟΣ
ΑΡ.ΕΤΕΚ: Α222153