 


|                                                                                                                                                                                      |                                                                                                                                                            |                                                                                       |                                                                                                     |                                                                                       |                                                                                                                                     |
|--------------------------------------------------------------------------------------------------------------------------------------------------------------------------------------|------------------------------------------------------------------------------------------------------------------------------------------------------------|---------------------------------------------------------------------------------------|-----------------------------------------------------------------------------------------------------|---------------------------------------------------------------------------------------|-------------------------------------------------------------------------------------------------------------------------------------|
|                                                                                                     | ΕΠΙΦΑΝΕΙΑΚΟ ΦΩΤΙΣΤΙΚΟ ΣΩΜΑ ΜΕ ΛΑΜΠΤΗΡΑ ΦΘΟΡΙΣΜΟΥ 2Χ58W / T5<br>SURFACE MOUNTED FLUORESCENT LIGHTING FITTING 2Χ58W / T5                                     |    | ΠΙΝΑΚΑΣ ΔΙΑΝΟΜΗΣ<br>DISTRIBUTION BOARD                                                              |    | ΒΟΗΘΗΤΙΚΟ ΚΟΥΤΙ ΣΥΣΤΗΜΑΤΩΝ ΙΣΧΥΟΣ<br>ELECTRICAL POWER CABLE DRAW BOX                                                                |
|                                                                                                     | ΧΩΣΤΟ ΦΩΤΙΣΤΙΚΟ ΣΩΜΑ ΨΕΥΔΟΡΟΦΗΣ ΤΥΠΟΥ SPOT ΜΕ ΛΑΜΠΤΗΡΑ 1Χ3W LED<br>FALSE CEILING RECESSED MOUNTED SPOT LIGHT LIGHTING FITTING 1Χ3W LED                     |    | ΔΙΠΛΟΣ ΡΕΥΜΑΤΟΔΟΤΗΣ 13Α ΜΕ ΔΙΑΚΟΠΤΗ<br>13A SWITCHED SOCKET OUTLET TWIN                              |                                                                                       |                                                                                                                                     |
|                                                                                                     | ΧΩΣΤΟ ΦΩΤΙΣΤΙΚΟ ΣΩΜΑ ΨΕΥΔΟΡΟΦΗΣ ΤΥΠΟΥ PANEL SPOT ΜΕ ΛΑΜΠΤΗΡΑ 1Χ6W LED<br>6CEILING RECESSED MOUNTED PANEL SPOT LIGHT LIGHTING FITTING 1Χ6W LED              |    | ΜΟΝΟΣ ΡΕΥΜΑΤΟΔΟΤΗΣ 13Α ΜΕ ΔΙΑΚΟΠΤΗ<br>13A SWITCHED SOCKET OUTLET                                    |    | ΘΥΡΟΤΗΛΕΦΩΝΟ/ΘΥΡΟΤΗΛΕΟΡΑΣΗ ΕΣΩΤΕΡΙΚΗ ΣΥΣΚΕΥΗ<br>DOOR PHONE SYSTEM                                                                   |
|                                                                                                     | ΧΩΣΤΟ ΦΩΤΙΣΤΙΚΟ ΣΩΜΑ ΨΕΥΔΟΡΟΦΗΣ ΤΥΠΟΥ PANEL SPOT ΜΕ ΛΑΜΠΤΗΡΑ 1Χ12W LED<br>FALSE CEILING RECESSED MOUNTED PANEL SPOT LIGHT LIGHTING FITTING 1Χ12W LED       |    | ΜΟΝΟΣ ΡΕΥΜΑΤΟΔΟΤΗΣ 1 PH 16Α/32Α ΜΕ ΔΙΑΚΟΠΤΗ (INDUSTRIAL)<br>16Α/32Α SWITCHED 1 PH INDUSTRIAL SOCKET |    | ΘΥΡΟΤΗΛΕΦΩΝΟ/ΘΥΡΟΤΗΛΕΟΡΑΣΗ (ΚΥΡΙΑ ΕΙΣΟΔΟΣ)<br>DOOR PHONE SYSTEM (Main Entrance)                                                     |
|                                                                                                     | ΕΠΙΦΑΝΕΙΑΚΟ ΦΩΤΙΣΤΙΚΟ ΣΩΜΑ ΜΕ ΑΙΣΘΗΤΗΡΑ ΚΙΝΗΣΗΣ<br>SURFACE MOUNTED LIGHTING FITTING WITH MOTION SENSOR                                                     |    | ΜΟΝΟΣ ΡΕΥΜΑΤΟΔΟΤΗΣ 3 PH 16Α/32Α ΜΕ ΔΙΑΚΟΠΤΗ (INDUSTRIAL)<br>16Α/32Α SWITCHED 3 PH INDUSTRIAL SOCKET |    | ΠΛΗΚΤΡΟΛΟΓΙΟ ΘΥΡΟΤΗΛΕΦΩΝΟΥ/ΘΥΡΟΤΗΛΕΟΡΑΣΗΣ ΕΞΩΤΕΡΙΚΗ ΣΥΣΚΕΥΗ<br>KEYPAD - DOOR PHONE SYSTEM                                           |
|                                                                                                     | ΕΠΙΦΑΝΕΙΑΚΟ ΦΩΤΙΣΤΙΚΟ ΣΩΜΑ ΟΡΟΦΗΣ<br>SURFACE CEILING MOUNTED LIGHTING FITTING                                                                              |    | ΔΙΠΟΛΙΚΟΣ ΑΠΟΖΕΥΚΤΗΣ<br>SP&N ISOLATOR                                                               |    | ΑΝΙΧΝΕΥΤΗΣ ΚΙΝΗΣΗΣ QUAD ΣΥΣΤΗΜΑΤΟΣ ΣΥΝΑΓΕΡΜΟΥ(ΣΩΛΗΝΩΣΕΙΣ ΚΟΥΤΙΑ & ΟΔΗΓΟΣ)<br>QUAD DETECTOR (IDS) (CONDUIT BOXES & DRAW)             |
|                                                                                                     | ΚΡΥΦΟΣ ΦΩΤΙΣΜΟΣ ΕΝΤΟΣ ΨΕΥΔΟΡΟΦΗΣ ΜΕ ΦΩΤΙΣΤΙΚΟ ΣΩΜΑ ΤΥΠΟΥ ΦΩΤΟΣΩΛΗΝΑ LED<br>RECESSED LED STRIP LIGHTING FITTING WITHIN FALSE CEILING                        |    | ΤΕΤΡΑΠΟΛΙΚΟΣ ΑΠΟΖΕΥΚΤΗΣ<br>TP&N ISOLATOR                                                            |    | ΕΞΩΤΕΡΙΚΗ ΚΑΜΕΡΑ (IP 65) ΚΛΕΙΣΤΟΥ ΚΥΚΛ. ΠΑΡΑΚΟΛΟΥΘΗΣΗΣ(ΣΩΛΗΝΩΣΕΙΣ ΚΟΥΤΙΑ & ΟΔΗΓΟΣ)<br>CCTV CAMERA (IP 65) CONDUIT BOXES & DRAW)     |
|                                                                                                     | ΕΠΙΤΟΙΧΟ ΦΩΤΙΣΤΙΚΟ ΣΩΜΑ<br>WALL MOUNTED LIGHTING FITTING                                                                                                   |    | ΔΙΠΟΛΙΚΟΣ ΑΠΟΖΕΥΚΤΗΣ 40Α ΜΕ ΕΝΔΕΙΚΤΙΚΗ ΛΥΧΝΙΑ (COOKER)<br>COOKER ISOLATOR 40A                       |    | ΠΛΗΚΤΡΟΛΟΓΙΟ ΣΥΣΤΗΜΑΤΟΣ ΣΥΝΑΓΕΡΜΟΥ(ΣΩΛΗΝΩΣΕΙΣ ΚΟΥΤΙΑ & ΟΔΗΓΟΣ )<br>KEYPAD (ARM/DISARM I.D.S.)(CONDUIT BOXES & DRAW )                |
|                                                                                                     | ΕΠΙΤΟΙΧΟ ΦΩΤΙΣΤΙΚΟ ΣΩΜΑ ΤΥΠΟΥ ΠΑΝΩ / ΚΑΤΩ<br>WALL MOUNTED UPLIGHT/DOWNLIGHT LIGHTING FITTING                                                               |    | ΔΙΠΟΛΙΚΟΣ ΑΠΟΖΕΥΚΤΗΣ 20Α ΜΕ ΕΝΔΕΙΚΤΙΚΗ ΛΥΧΝΙΑ<br>20A DP ISOLATOR                                    |    | ΕΣΩΤΕΡΙΚΗ ΣΕΙΡΗΝΑ ΣΥΣΤΗΜΑΤΟΣ ΣΥΝΑΓΕΡΜΟΥ(ΣΩΛΗΝΩΣΕΙΣ ΚΟΥΤΙΑ & ΟΔΗΓΟΣ)<br>INDOOR SECURITY SYSTEM SIREN (CONDUIT BOXES & DRAW)          |
|                                                                                                     | ΧΩΣΤΟ ΕΠΙΤΟΙΧΟ ΦΩΤΙΣΤΙΚΟ ΣΩΜΑ<br>WALL RECESSED MOUNTED LIGHTING FITTING                                                                                    |    | ΔΙΠΟΛΙΚΟΣ ΑΠΟΖΕΥΚΤΗΣ 20Α ΜΕ ΕΝΔΕΙΚΤΙΚΗ ΛΥΧΝΙΑ (Α/С I/U)<br>20A DP ISOLATOR (A/C INDOOR UNIT)        |    | ΕΞΩΤΕΡΙΚΗ ΣΕΙΡΗΝΑ ΣΥΣΤΗΜΑΤΟΣ ΣΥΝΑΓΕΡΜΟΥ(ΣΩΛΗΝΩΣΕΙΣ ΚΟΥΤΙΑ & ΟΔΗΓΟΣ)<br>OUTDOOR SECURITY SYSTEM SIREN (CONDUIT BOXES & DRAW)         |
|                                                                                                     | ΕΝΔΩΔΑΠΕΔΙΟ ΦΩΤΙΣΤΙΚΟ ΣΩΜΑ ΤΥΠΟΥ UPLIGHT (IP65)<br>UNDERFLOOR UPLIGHT LIGHTING FITTING (IP65)                                                              |    | ΔΙΠΟΛΙΚΟΣ ΑΠΟΖΕΥΚΤΗΣ 13Α ΜΕ ΕΝΔΕΙΚΤΙΚΗ ΛΥΧΝΙΑ<br>FUSED SPUR UNIT                                    |                                                                                       |                                                                                                                                     |
|                                                                                                     | ΦΩΤΙΣΤΙΚΟ ΣΩΜΑ ΤΥΠΟΥ ΙΣΤΟΥ (BOLLARD)<br>BOLLARD LIGHTING FITTING                                                                                           |    | ΜΕΤΡΗΤΗΣ ΗΛΕΚΤΡΙΚΗΣ ΕΝΕΡΓΕΙΑΣ KWHr<br>ELECTRICITY KWHr METER                                        |    | ΑΝΙΧΝΕΥΤΗΣ ΚΑΠΝΟΥ ΣΥΣΤΗΜΑΤΟΣ ΠΥΡΑΣΦΑΛΕΙΑΣ (ΟΠΤΙΚΟΣ) (ΣΩΛΗΝΩΣΕΙΣ ΚΟΥΤΙΑ & ΟΔΗΓΟΣ)<br>SMOKE DETECTOR (OPTICAL) (CONDUIT BOXES & DRAW) |
|                                                                                                     | ΦΩΤΙΣΤΙΚΟ ΣΩΜΑ ΤΥΠΟΥ TOP WALL<br>TOP WALL LIGHTING FITTING                                                                                                 |    | ΒΟΗΘΗΤΙΚΟ ΚΟΥΤΙ<br>DRAW IN BOX                                                                      |    | ΣΕΙΡΗΝΑ ΣΥΣΤΗΜΑΤΟΣ ΠΥΡΑΣΦΑΛΕΙΑΣ(ΣΩΛΗΝΩΣΕΙΣ ΚΟΥΤΙΑ & ΟΔΗΓΟΣ)<br>SMOKE SYSTEM SIREN (CONDUIT BOXES & DRAW)                            |
|                                                                                                     | ΠΙΝΑΚΙΔΑ ΕΞΟΔΟΥ ΕΚΤΑΚΤΟΥ ΑΝΑΓΚΗΣ ΜΕ ΛΑΜΠΗΡΑ ΦΘΟΡΙΣΜΟΥ 1Χ18W / 1Χ8W LED<br>EMERGENCY EXIT SIGN LIGHTING FITTING 1Χ18W / 1Χ8W LED                            |    | ΑΚΡΟΔΕΚΤΗΣ ΤΗΛΕΟΡΑΣΗΣ<br>TV AERIAL OUTLET                                                           |                                                                                       |                                                                                                                                     |
|                                                                                                     | ΔΙΑΚΟΠΤΗΣ-5Α-ΜΟΝΟΠΟΛΙΚΟΣ-ΑΠΛΟΣ, ΕΝΔΙΑΜΕΣΟ, ΑΜΦΙΔΡΟΜΟΣ - 1 ΚΟΥΜΠΙ<br>SWITCH - 5A - SINGLE POLE - ONE WAY, TWO WAY,INTERMEDIATE - 1 GANG                     |    | ΩΣΤΙΚΟΣ ΔΙΑΚΟΠΤΗΣ (ΚΟΥΔΟΥΝΙ)<br>BELL PUSH BUTTON                                                    |    | ΕΝΙΣΧΥΤΗΣ ΣΥΣΤΗΜΑΤΟΣ ΗΧΟΥ (ΣΩΛΗΝΩΣΕΙΣ ΚΟΥΤΙΑ & ΟΔΗΓΟΣ)<br>SOUND SYSTEM AMLPIFIER (CONDUIT BOXES & DRAW)                             |
|                                                                                                     | ΔΙΑΚΟΠΤΗΣ-5Α-ΜΟΝΟΠΟΛΙΚΟΣ-ΑΠΛΟΣ, ΕΝΔΙΑΜΕΣΟ, ΑΜΦΙΔΡΟΜΟΣ- 2 ΚΟΥΜΠΙΑ<br>SWITCH - 5A - SINGLE POLE - ONE WAY, TWO WAY,INTERMEDIATE - 2 GANG                     |    | ΗΛΕΚΤΡΙΚΟ ΚΟΥΔΟΥΝΙ<br>ELECTRIC DOOR BELL                                                            |    | ΗΧΕΙΟ ΣΥΣΤΗΜΑΤΟΣ ΗΧΟΥ<br>SOUND SYSTEM SPEAKER                                                                                       |
|                                                                                                     | ΔΙΑΚΟΠΤΗΣ-5Α-ΜΟΝΟΠΟΛΙΚΟΣ-ΑΠΛΟΣ, ΕΝΔΙΑΜΕΣΟ, ΑΜΦΙΔΡΟΜΟΣ- 3 ΚΟΥΜΠΙΑ<br>SWITCH - 5A - SINGLE POLE - ONE WAY, TWO WAY,INTERMEDIATE - 3 GANG                     |    | ΔΙΠΛΟΣ ΤΗΛΕΦΩΝΙΚΟΣ ΑΚΡΟΔΕΚΤΗΣ (2 ΕΞΟΔΟΥΣ RJ45)<br>DOUBLE OUTLET (TELEPHONE OUTLET & RJ45 OUTLET)    |                                                                                       |                                                                                                                                     |
|                                                                                                    | ΔΙΑΚΟΠΤΗΣ- 40-500w - NTIMER-ΑΠΛΟΣ, ΕΝΔΙΑΜΕΣΟ, ΑΜΦΙΔΡΟΜΟΣ - 1-2 ΚΟΥΜΠΙΑ<br>DIMMER SWITCH - 40-500w - SINGLE POLE - ONE WAY, TWO WAY,INTERMEDIATE (1-2 GANG) |   | ΘΕΡΜΟΣΤΑΤΗΣ<br>THERMOSTAT                                                                           |   | WIFI EXTENDER                                                                                                                       |
|                                                                                                   | ΩΣΤΙΚΟΣ ΔΙΑΚΟΠΤΗΣ<br>PRESS CONTROL SWITCH                                                                                                                  |  | ΚΑΜΠΙΝΑ ΔΟΜΗΜΕΝΗΣ ΚΑΛΩΔΙΩΣΗΣ (600Χ600mm)<br>STRUCTURED CABLING CABINET (600Χ600mm)                  |  | WALL WIFI EXTENDER                                                                                                                  |
|                                                                                                   | ΥΠΕΡΥΘΡΟΣ ΑΝΙΧΝΕΥΤΗΣ ΚΙΝΗΣΗΣ (P.I.R ΦΩΤΙΣΜΟΥ)<br>P.I.R DETECTOR (LIGHTING)                                                                                 |  | INVERTER/ΠΟΤΕΝΣΙΟΜΕΤΡΟ                                                                              |                                                                                       |                                                                                                                                     |
|                                                                                                   | ΥΠΕΡΥΘΡΟΣ ΑΝΙΧΝΕΥΤΗΣ ΚΙΝΗΣΗΣ (P.I.R ΦΩΤΙΣΜΟΥ)<br>P.I.R DETECTOR (LIGHTING)                                                                                 |  | ΩΣΤΙΚΟΣ ΔΙΑΚΟΠΤΗΣ<br>PUSH BUTTON                                                                    |                                                                                       |                                                                                                                                     |
|                                                                                                   | ΥΠΕΡΥΘΡΟΣ ΑΝΙΧΝΕΥΤΗΣ ΚΙΝΗΣΗΣ (P.I.R ΦΩΤΙΣΜΟΥ - 360 )<br>P.I.R DETECTOR (LIGHTING - 360 )                                                                   |  | ΠΡΟΝΟΙΑ ΦΟΡΤΙΣΤΗ ΗΛΕΚΤΡΙΚΟΥ ΑΥΤΟΚΙΝΗΤΟΥ<br>ELECTRICAL VEHICLE CHARGER PROVISION                     |                                                                                       |                                                                                                                                     |
|                                                                                                   | ΕΞΑΕΡΙΣΤΗΡΑΣ<br>EXTRACTOR FAN                                                                                                                              |  | ΔΙΑΚΟΠΤΗΣ UP / DOWN<br>UP / DOWN SWITCH                                                             |                                                                                       |                                                                                                                                     |
|                                                                                                   | ΠΙΝΑΚΙΔΑ ΕΚΤΑΚΤΟΥ ΑΝΑΓΚΗΣ ΜΕ ΛΑΜΠΗΡΑ ΦΘΟΡΙΣΜΟΥ 1Χ18W / 1Χ8W LED<br>EMERGENCY SIGN LIGHTING FITTING 1Χ18W / 1Χ8W LED                                        |                                                                                       |                                                                                                     |                                                                                       |                                                                                                                                     |
|                                                                                                   | ΕΠΙΤΟΙΧΟ ΦΩΤΙΣΤΙΚΟ ΣΩΜΑ ΤΥΠΟΥ ΠΡΟΒΟΛΕΑΣ LED (IP65)<br>FLOOD LIGH LED LIGHTING FITTING (IP65)                                                               |                                                                                       |                                                                                                     |                                                                                       |                                                                                                                                     |
|                                                                                                   | ΦΩΤΙΣΤΙΚΟ ΟΡΟΦΗΣ ΕΚΤΑΚΤΟΥ ΑΝΑΓΚΗΣ LED<br>EMERGENCY CEILING LIGHTING FITTING LED                                                                            |                                                                                       |                                                                                                     |                                                                                       |                                                                                                                                     |
|                                                                                                   | ΑΝΕΜΙΣΤΗΡΑΣ ΟΡΟΦΗΣ<br>CEILING FAN                                                                                                                          |                                                                                       |                                                                                                     |                                                                                       |                                                                                                                                     |
|                                                                                                   | ΕΝΔΩΔΑΠΕΔΙΟ ΦΩΤΙΣΤΙΚΟ ΣΩΜΑ ΤΥΠΟΥ SPIKE (IP65)<br>UNDERFLOOR SPIKE LIGHTING FITTING (IP65)                                                                  |                                                                                       |                                                                                                     |                                                                                       |                                                                                                                                     |
|                                                                                                                                                                                      |                                                                                                                                                            |                                                                                       |                                                                                                     |                                                                                       |                                                                                                                                     |
| <div><div><div>ΑΓΓΕΛΑ ΣΤΑΥΡΟΥ<br/>ΗΛΕΚΤΡΟΛΟΓΟΣ ΜΗΧΑΝΙΚΟΣ<br/>ΑΡ.ΕΤΕΚ. Α222153</div></div></div> |                                                                                                                                                            |                                                                                       |                                                                                                     |                                                                                       |                                                                                                                                     |

LOUVIAS

GROUP

ΗΛΕΚΤΡΟΛΟΓΙΚΗ ΜΕΛΕΤΗ  
Βιομηχανική Περιοχή Λιβαδιών,  
7060 Λάρνακα  
Email: info@louvias.com  
T: +357 24663341 F: +357 24663342

Design by: Αγγέλα Σταύρου

PROJECT:

LOUVIAS OASIS NO 13

Title: SYMBOL'S INDEX

|                       |                       |
|-----------------------|-----------------------|
| Drawn by:<br>A.S.     | Date:<br>17/12/2025   |
| Checked by:<br>A.L.   | Scale:<br>N.T.S. (A3) |
| Project No:<br>011-25 |                       |
| Drawing No:<br>H00    |                       |



ΗΛΕΚΤΡΟΛΟΓΙΚΗ ΜΕΛΕΤΗ  
Βιομηχανική Περιοχή Λιβαδιών,  
7060 Λάρνακα  
Email: info@louvias.com  
T: +357 24663341 F: +357 24663342


Design by: Αγγέλα Σταύρου

PROJECT:

LOUVIAS OASIS NO 13

Title: SYMBOL'S INDEX

|                       |                       |
|-----------------------|-----------------------|
| Drawn by:<br>A.S.     | Date:<br>17/12/2025   |
| Checked by:<br>A.L.   | Scale:<br>N.T.S. (A3) |
| Project No:<br>011-25 |                       |
| Drawing No:<br>H00    |                       |

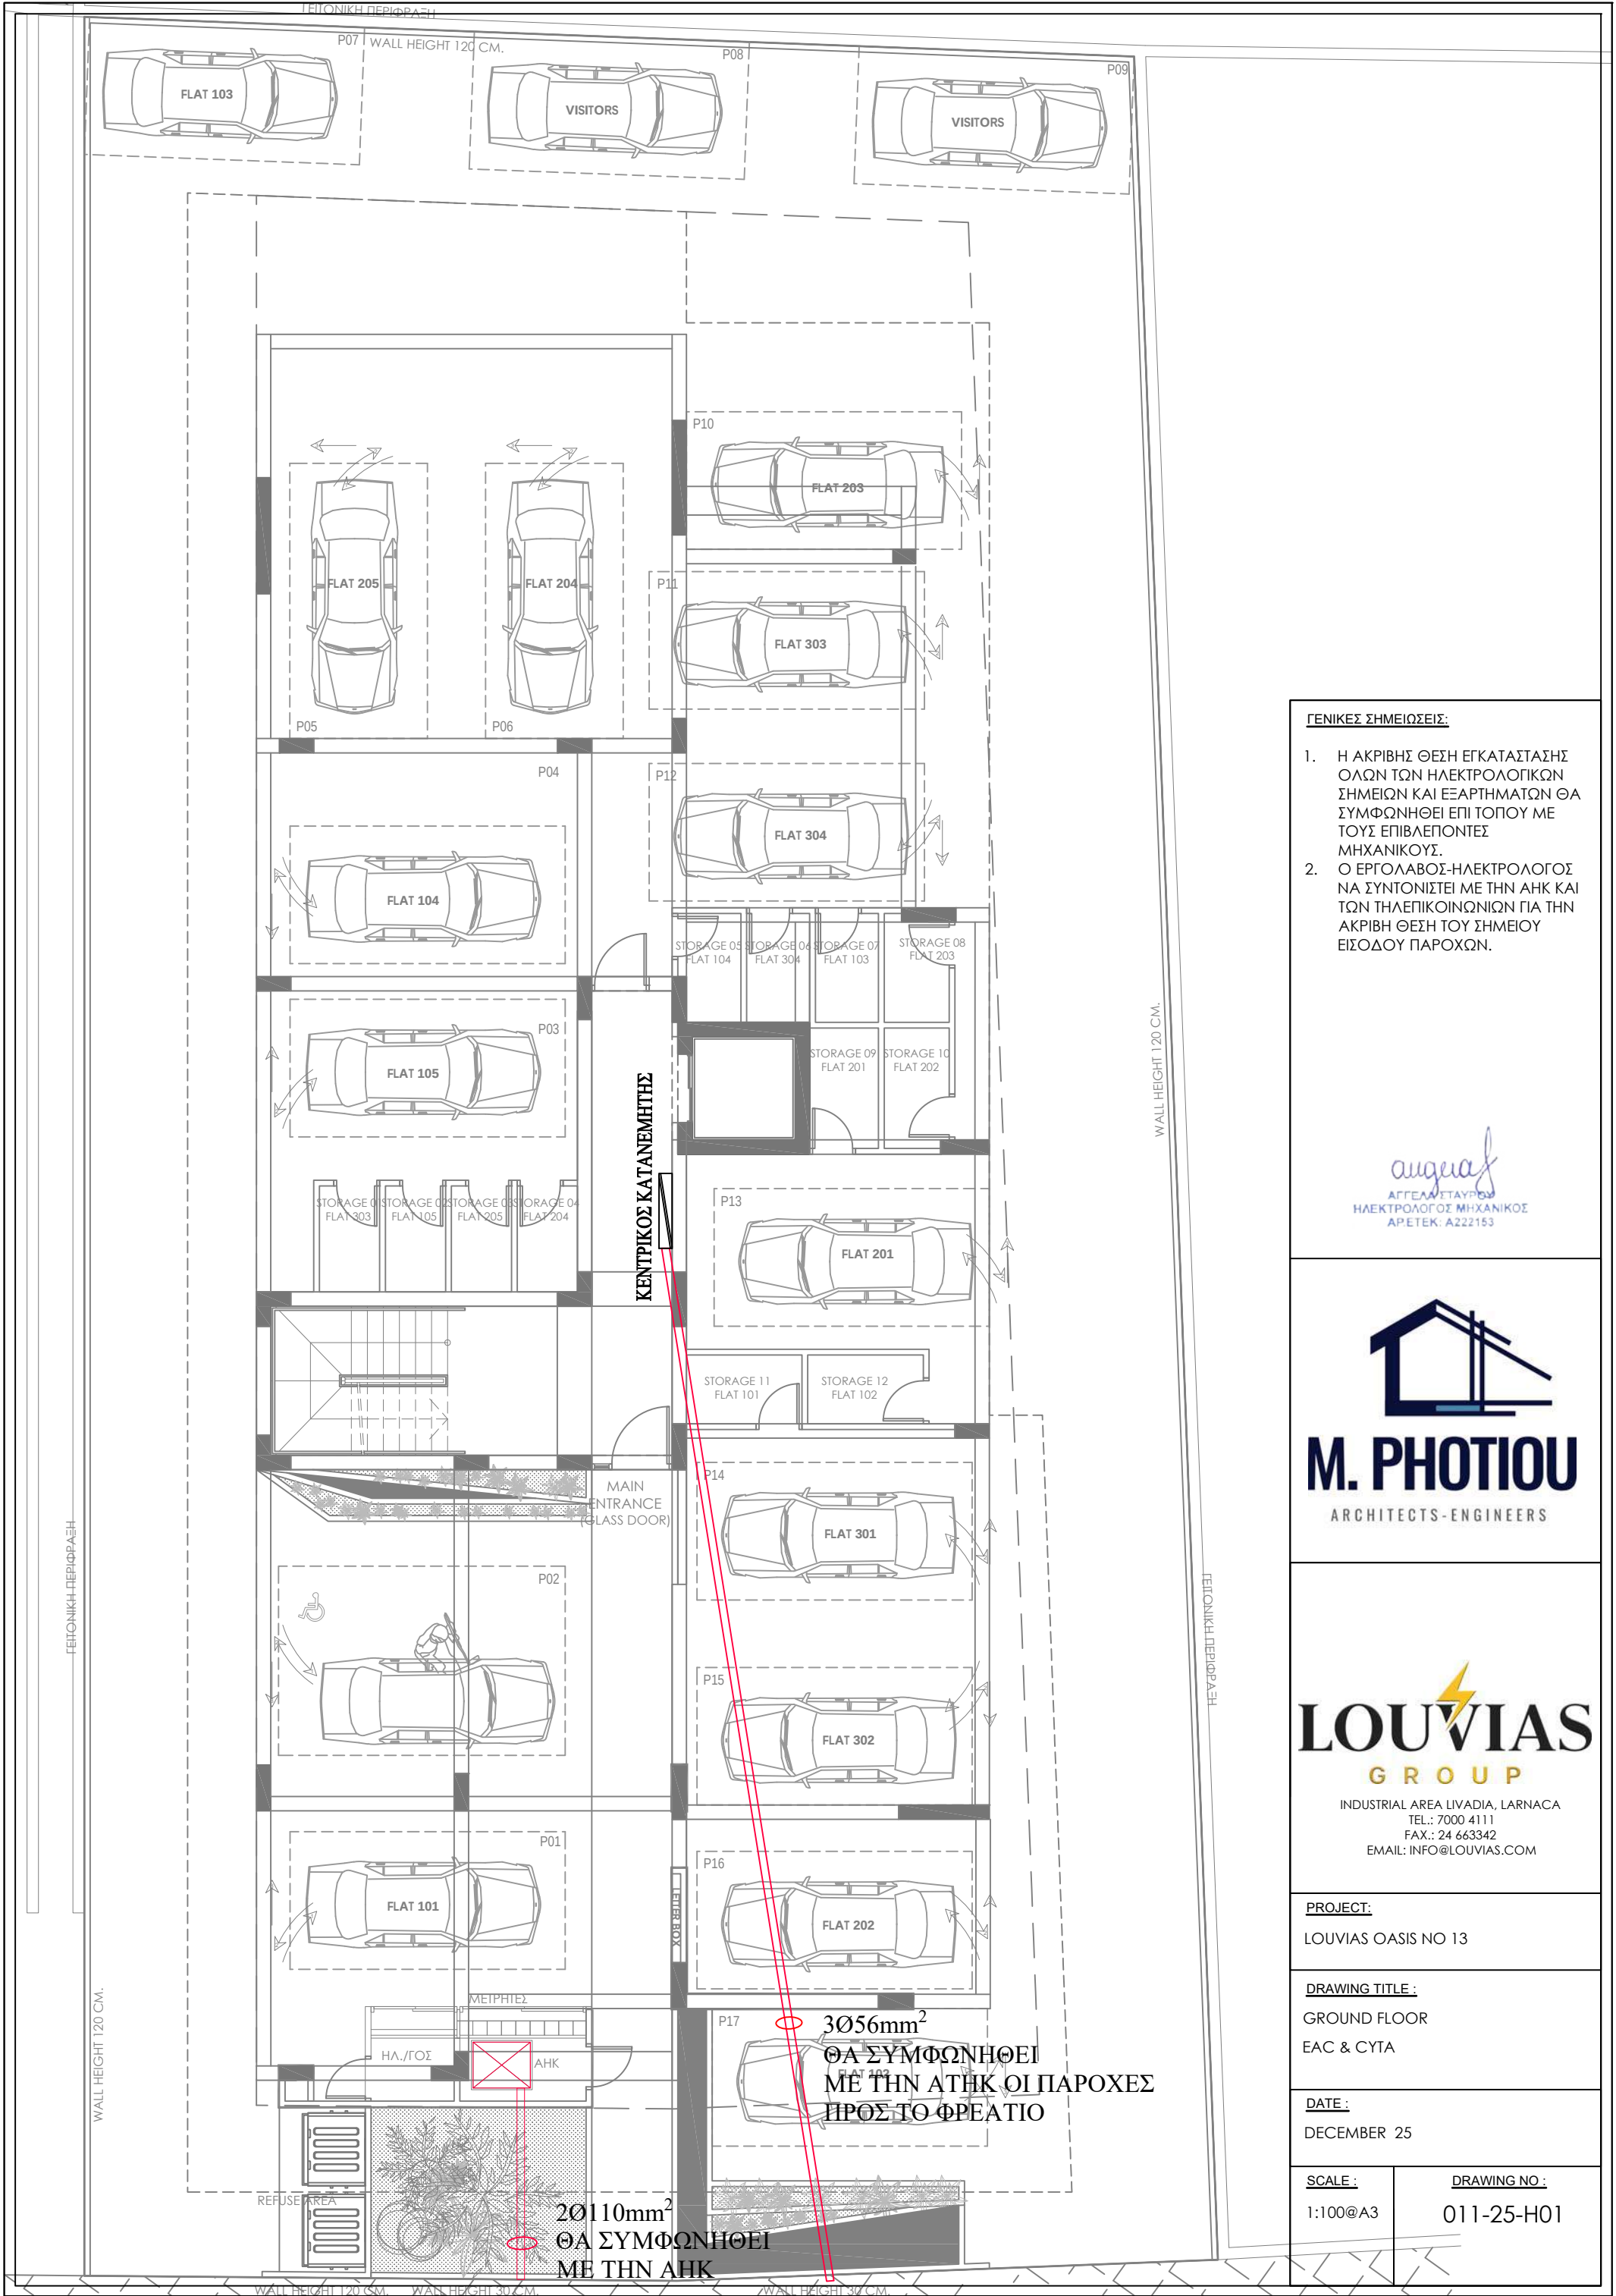

- ΓΕΝΙΚΕΣ ΣΗΜΕΙΩΣΕΙΣ:**
1. Η ΑΚΡΙΒΗΣ ΘΕΣΗ ΕΓΚΑΤΑΣΤΑΣΗΣ ΟΛΩΝ ΤΩΝ ΗΛΕΚΤΡΟΛΟΓΙΚΩΝ ΣΗΜΕΙΩΝ ΚΑΙ ΕΞΑΡΤΗΜΑΤΩΝ ΘΑ ΣΥΜΦΩΝΗΘΕΙ ΕΠΙ ΤΟΠΟΥ ΜΕ ΤΟΥΣ ΕΠΙΒΛΕΠΟΝΤΕΣ ΜΗΧΑΝΙΚΟΥΣ.
  2. Ο ΕΡΓΟΛΑΒΟΣ-ΗΛΕΚΤΡΟΛΟΓΟΣ ΝΑ ΣΥΝΤΟΝΙΣΤΕΙ ΜΕ ΤΗΝ ΑΗΚ ΚΑΙ ΤΩΝ ΤΗΛΕΠΙΚΟΙΝΩΝΙΩΝ ΓΙΑ ΤΗΝ ΑΚΡΙΒΗ ΘΕΣΗ ΤΟΥ ΣΗΜΕΙΟΥ ΕΙΣΟΔΟΥ ΠΑΡΟΧΩΝ.

*augias*  
ΑΓΓΕΛΟΣ ΑΥΓΙΑΣ  
ΗΛΕΚΤΡΟΛΟΓΟΣ ΜΗΧΑΝΙΚΟΣ  
ΑΡ.ΕΤΕΚ: Α222153

  
**M. PHOTIOU**  
ARCHITECTS-ENGINEERS


  
**LOUVIAS**  
GROUP  
INDUSTRIAL AREA LIVADIA, LARNACA  
TEL.: 7000 4111  
FAX.: 24 663342  
EMAIL: INFO@LOUVIAS.COM

**PROJECT:**  
LOUVIAS OASIS NO 13

**DRAWING TITLE :**  
GROUND FLOOR  
EAC & CYTA

**DATE :**  
DECEMBER 25

|                            |                                   |
|----------------------------|-----------------------------------|
| <b>SCALE :</b><br>1:100@A3 | <b>DRAWING NO :</b><br>011-25-H01 |
|----------------------------|-----------------------------------|

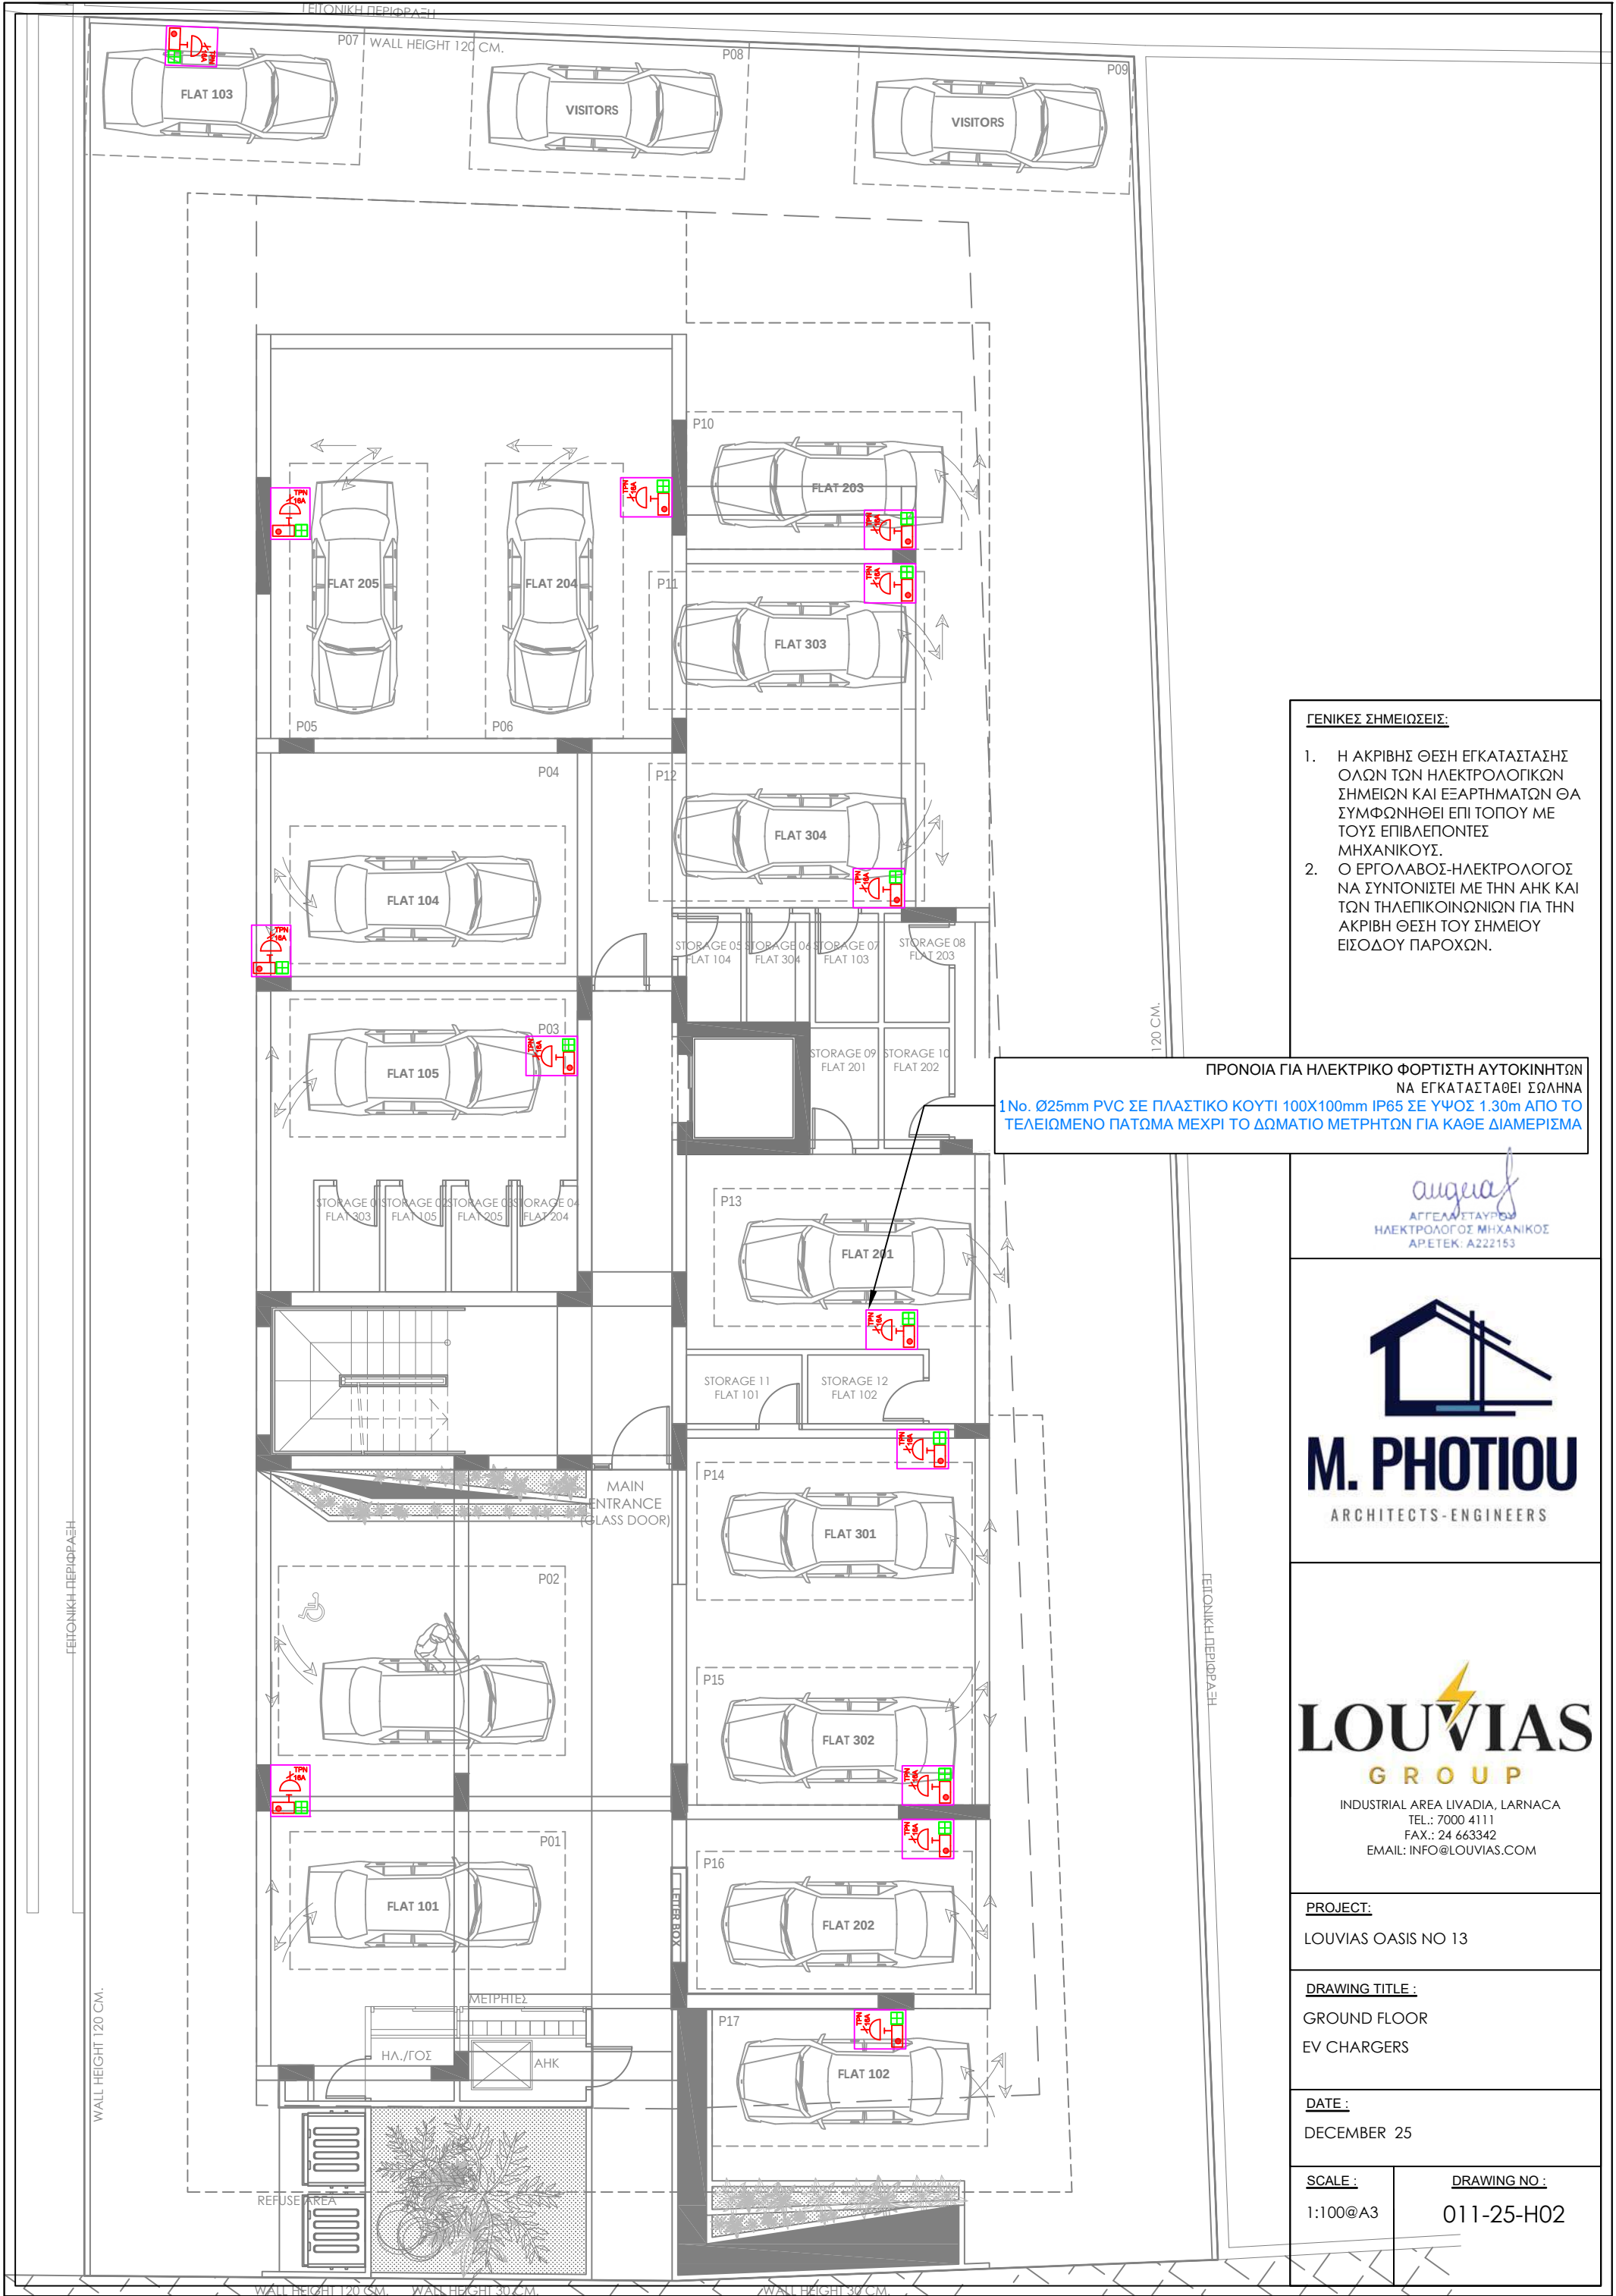

- ΓΕΝΙΚΕΣ ΣΗΜΕΙΩΣΕΙΣ:**
- Η ΑΚΡΙΒΗΣ ΘΕΣΗ ΕΓΚΑΤΑΣΤΑΣΗΣ ΟΛΩΝ ΤΩΝ ΗΛΕΚΤΡΟΛΟΓΙΚΩΝ ΣΗΜΕΙΩΝ ΚΑΙ ΕΞΑΡΤΗΜΑΤΩΝ ΘΑ ΣΥΜΦΩΝΗΘΕΙ ΕΠΙ ΤΟΠΟΥ ΜΕ ΤΟΥΣ ΕΠΙΒΛΕΠΟΝΤΕΣ ΜΗΧΑΝΙΚΟΥΣ.
  - Ο ΕΡΓΟΛΑΒΟΣ-ΗΛΕΚΤΡΟΛΟΓΟΣ ΝΑ ΣΥΝΤΟΝΙΣΤΕΙ ΜΕ ΤΗΝ ΑΗΚ ΚΑΙ ΤΩΝ ΤΗΛΕΠΙΚΟΙΝΩΝΙΩΝ ΓΙΑ ΤΗΝ ΑΚΡΙΒΗ ΘΕΣΗ ΤΟΥ ΣΗΜΕΙΟΥ ΕΙΣΟΔΟΥ ΠΑΡΟΧΩΝ.

ΠΡΟΝΟΙΑ ΓΙΑ ΗΛΕΚΤΡΙΚΟ ΦΟΡΤΙΣΤΗ ΑΥΤΟΚΙΝΗΤΩΝ ΝΑ ΕΓΚΑΤΑΣΤΑΘΕΙ ΣΩΛΗΝΑ 1 No. Ø25mm PVC ΣΕ ΠΛΑΣΤΙΚΟ ΚΟΥΤΙ 100X100mm IP65 ΣΕ ΥΨΟΣ 1.30m ΑΠΟ ΤΟ ΤΕΛΕΙΩΜΕΝΟ ΠΑΤΩΜΑ ΜΕΧΡΙ ΤΟ ΔΩΜΑΤΙΟ ΜΕΤΡΗΤΩΝ ΓΙΑ ΚΑΘΕ ΔΙΑΜΕΡΙΣΜΑ

*augias*  
ΑΓΓΕΛΑΥΤΑΥΡΟΣ  
ΗΛΕΚΤΡΟΛΟΓΟΣ ΜΗΧΑΝΙΚΟΣ  
ΑΡΕΤΕΚ: Α222153

  
**M. PHOTIOU**  
ARCHITECTS-ENGINEERS

  
**LOUVIAS**  
GROUP  
INDUSTRIAL AREA LIVADIA, LARNACA  
TEL.: 7000 4111  
FAX.: 24 663342  
EMAIL: INFO@LOUVIAS.COM

**PROJECT:**  
LOUVIAS OASIS NO 13


**DRAWING TITLE :**  
GROUND FLOOR  
EV CHARGERS

**DATE :**  
DECEMBER 25

**SCALE :**  
1:100@A3

**DRAWING NO :**  
011-25-H02



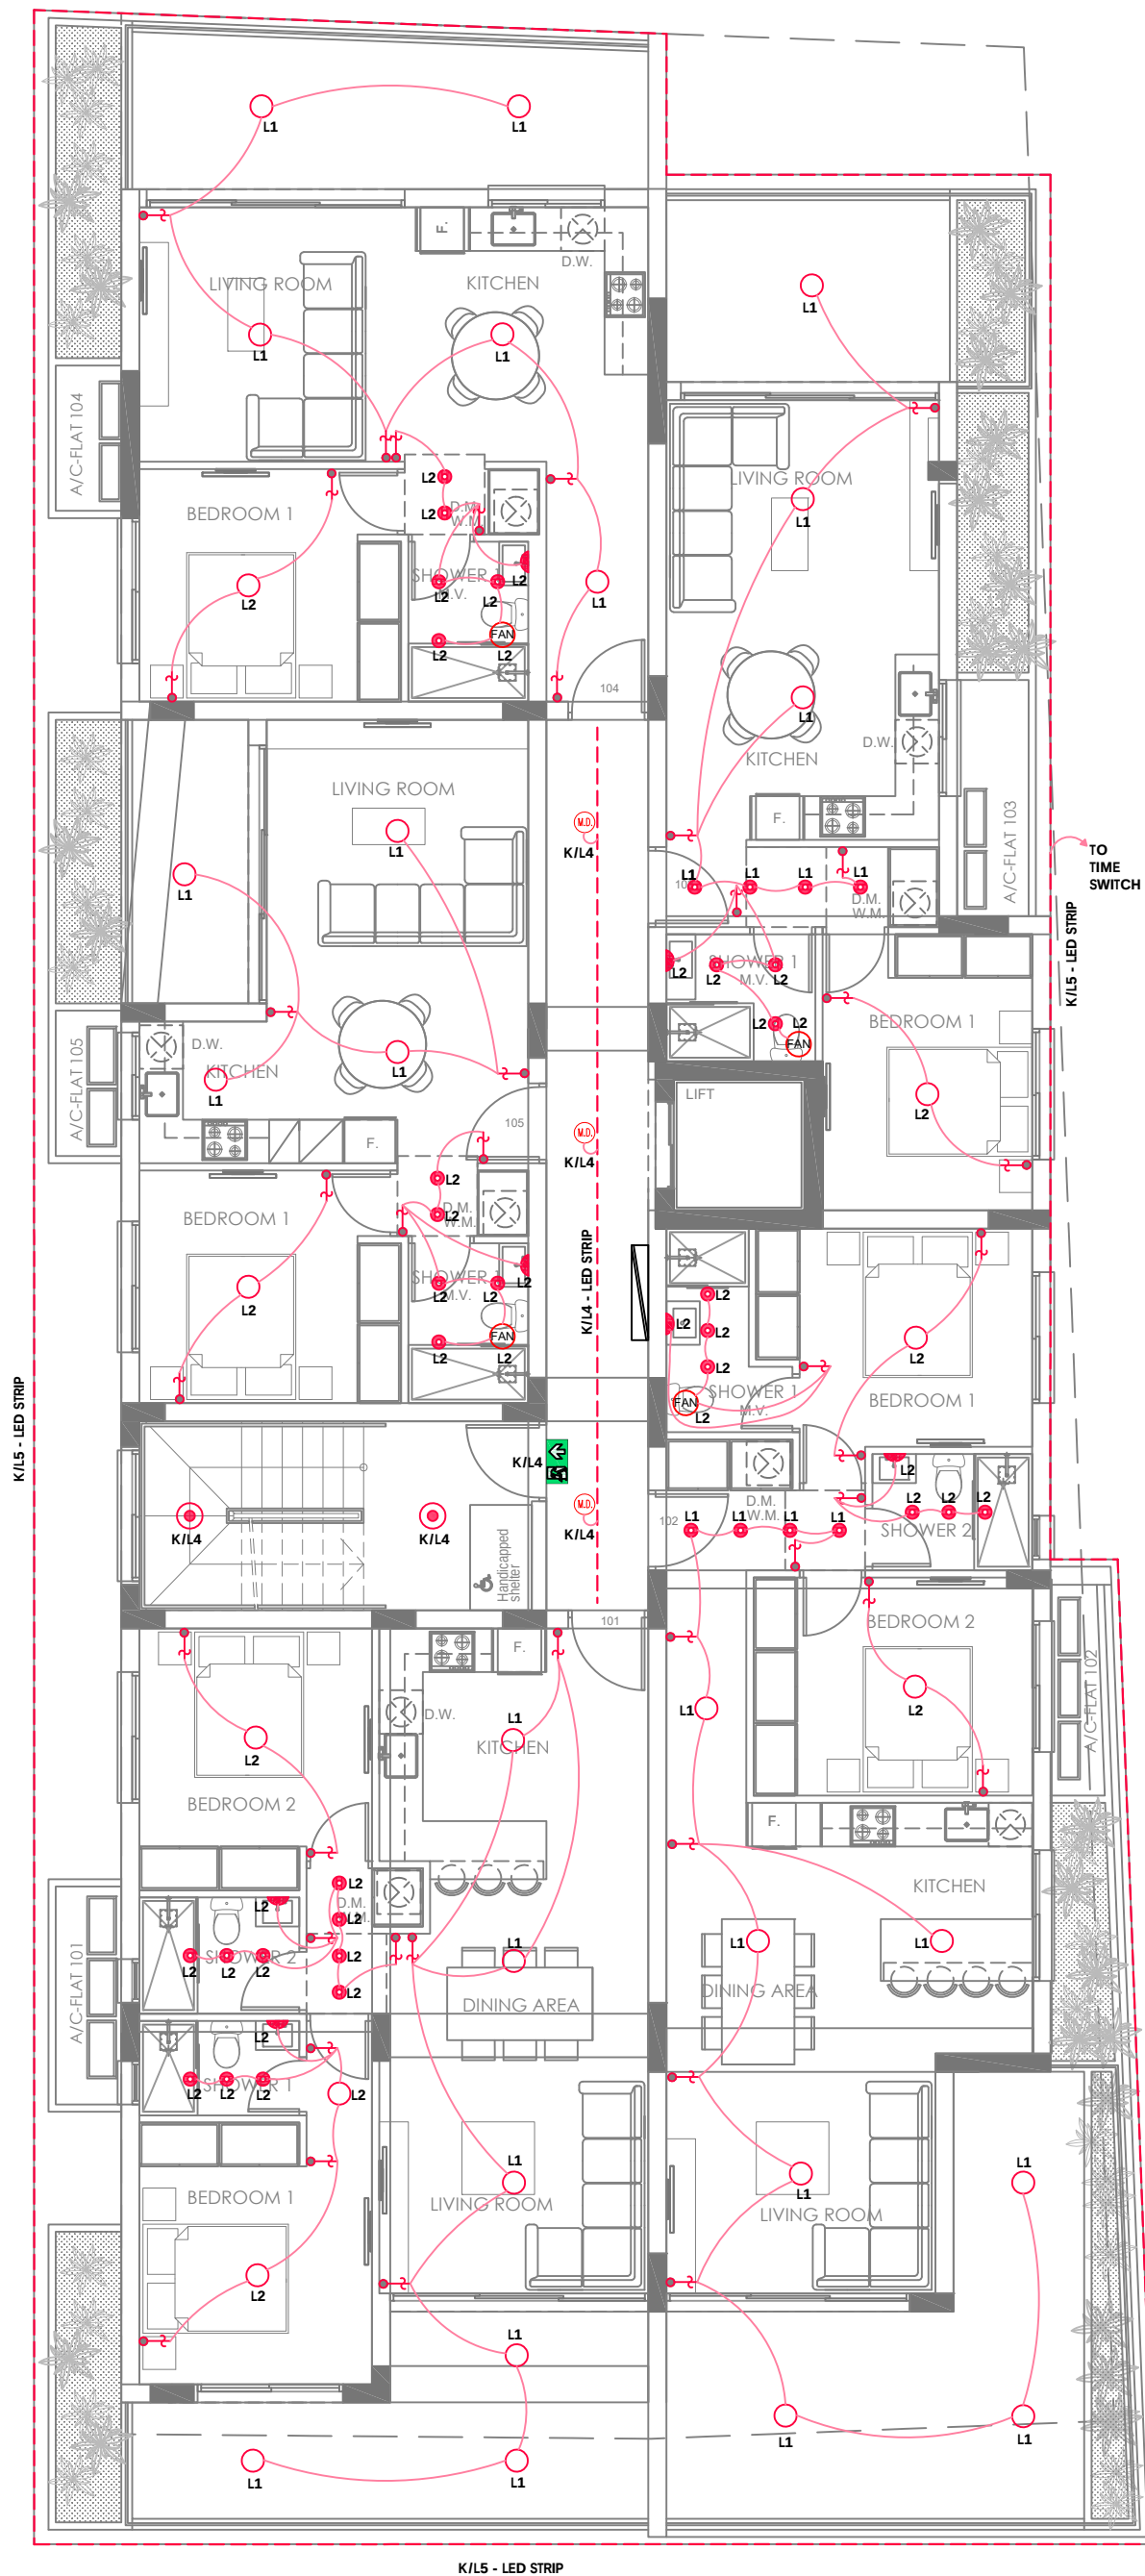

- ΓΕΝΙΚΕΣ ΣΗΜΕΙΩΣΕΙΣ:**
1. Η ΑΚΡΙΒΗΣ ΘΕΣΗ ΕΓΚΑΤΑΣΤΑΣΗΣ ΟΛΩΝ ΤΩΝ ΗΛΕΚΤΡΟΛΟΓΙΚΩΝ ΣΗΜΕΙΩΝ ΚΑΙ ΕΞΑΡΤΗΜΑΤΩΝ ΘΑ ΣΥΜΦΩΝΗΘΕΙ ΕΠΙ ΤΟΠΟΥ ΜΕ ΤΟΥΣ ΕΠΙΒΛΕΠΟΝΤΕΣ ΜΗΧΑΝΙΚΟΥΣ.
  2. Ο ΕΡΓΟΛΑΒΟΣ-ΗΛΕΚΤΡΟΛΟΓΟΣ ΝΑ ΣΥΝΤΟΝΙΣΤΕΙ ΜΕ ΤΗΝ ΑΗΚ ΚΑΙ ΤΩΝ ΤΗΛΕΠΙΚΟΙΝΩΝΙΩΝ ΓΙΑ ΤΗΝ ΑΚΡΙΒΗ ΘΕΣΗ ΤΟΥ ΣΗΜΕΙΟΥ ΕΙΣΟΔΟΥ ΠΑΡΟΧΩΝ.
  3. Η ΤΑΙΝΙΑ LED ΠΕΡΙΜΕΤΡΙΚΑ, ΘΑ ΤΟΠΟΘΕΤΗΘΕΙ ΣΤΟ ΚΟΥΤΕΛΟ ΕΞΩΤΕΡΙΚΑ, ΟΧΙ ΣΤΑ ΤΑΒΑΝΙΑ ΤΩΝ ΜΠΑΛΚΟΝΙΩΝ.

*augias*  
ΑΓΓΕΛΑΥΤΑΥΡΟΥ  
ΗΛΕΚΤΡΟΛΟΓΟΣ ΜΗΧΑΝΙΚΟΣ  
ΑΡ.ΕΤΕΚ. Α222153

  
**M. PHOTIOU**  
ARCHITECTS-ENGINEERS


  
**LOUVIAS**  
GROUP  
INDUSTRIAL AREA LIVADIA, LARNACA  
TEL.: 7000 4111  
FAX.: 24 663342  
EMAIL: INFO@LOUVIAS.COM

**PROJECT:**  
LOUVIAS OASIS NO 13

**DRAWING TITLE :**  
1ST FLOOR  
LIGHTING SYSTEM

**DATE :**  
DECEMBER 25

|                            |                                   |
|----------------------------|-----------------------------------|
| <b>SCALE :</b><br>1:100@A3 | <b>DRAWING NO :</b><br>011-25-H04 |
|----------------------------|-----------------------------------|

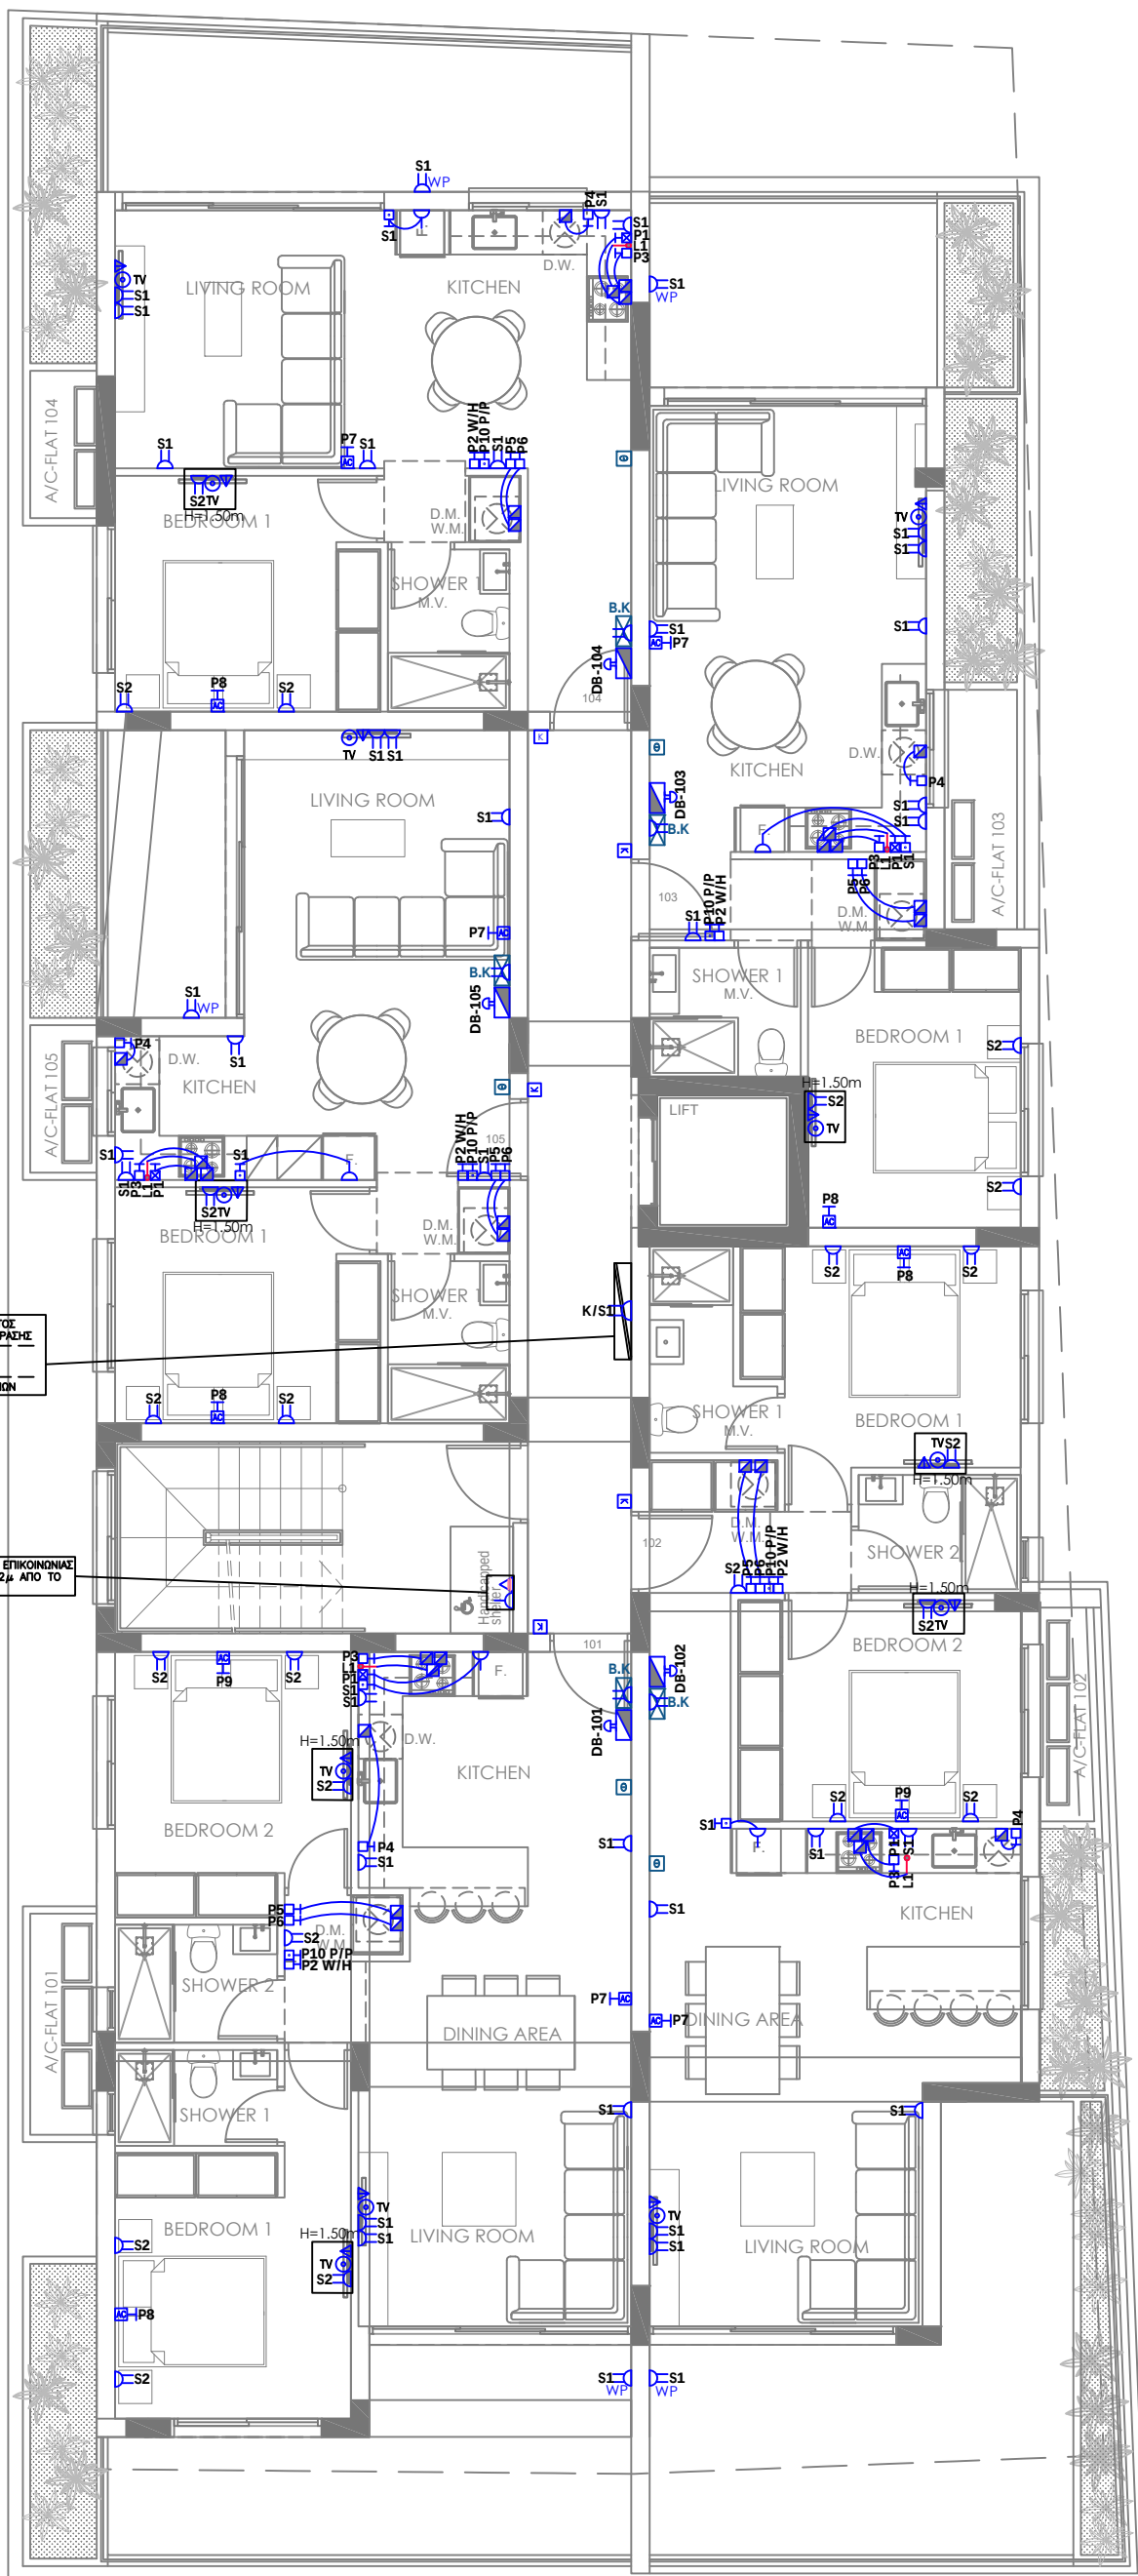

- ΓΕΝΙΚΕΣ ΣΗΜΕΙΩΣΕΙΣ:**
- Η ΑΚΡΙΒΗΣ ΘΕΣΗ ΕΓΚΑΤΑΣΤΑΣΗΣ ΟΛΩΝ ΤΩΝ ΗΛΕΚΤΡΟΛΟΓΙΚΩΝ ΣΗΜΕΙΩΝ ΚΑΙ ΕΞΑΡΤΗΜΑΤΩΝ ΘΑ ΣΥΜΦΩΝΗΘΕΙ ΕΠΙ ΤΟΠΟΥ ΜΕ ΤΟΥΣ ΕΠΙΒΛΕΠΟΝΤΕΣ ΜΗΧΑΝΙΚΟΥΣ.
  - Ο ΕΡΓΟΛΑΒΟΣ-ΗΛΕΚΤΡΟΛΟΓΟΣ ΝΑ ΣΥΝΤΟΝΙΣΤΕΙ ΜΕ ΤΗΝ ΑΗΚ ΚΑΙ ΤΩΝ ΤΗΛΕΠΙΚΟΙΝΩΝΙΩΝ ΓΙΑ ΤΗΝ ΑΚΡΙΒΗ ΘΕΣΗ ΤΟΥ ΣΗΜΕΙΟΥ ΕΙΣΟΔΟΥ ΠΑΡΟΧΩΝ.

*august*  
ΑΓΓΕΛΟΣ ΑΥΓΟΥΣΤΙΝΟΣ  
ΗΛΕΚΤΡΟΛΟΓΟΣ ΜΗΧΑΝΙΚΟΣ  
ΑΡΕΤΕΚ: Α222153

  
**M. PHOTIOU**  
ARCHITECTS-ENGINEERS

  
**LOUVIAS**  
GROUP  
INDUSTRIAL AREA LIVADIA, LARNACA  
TEL.: 7000 4111  
FAX.: 24 663342  
EMAIL: INFO@LOUVIAS.COM


**PROJECT:**  
LOUVIAS OASIS NO 13

**DRAWING TITLE :**  
1ST FLOOR  
POWER SYSTEM

**DATE :**  
DECEMBER 25

**SCALE :**  
1:100@A3

**DRAWING NO :**  
011-25-H05

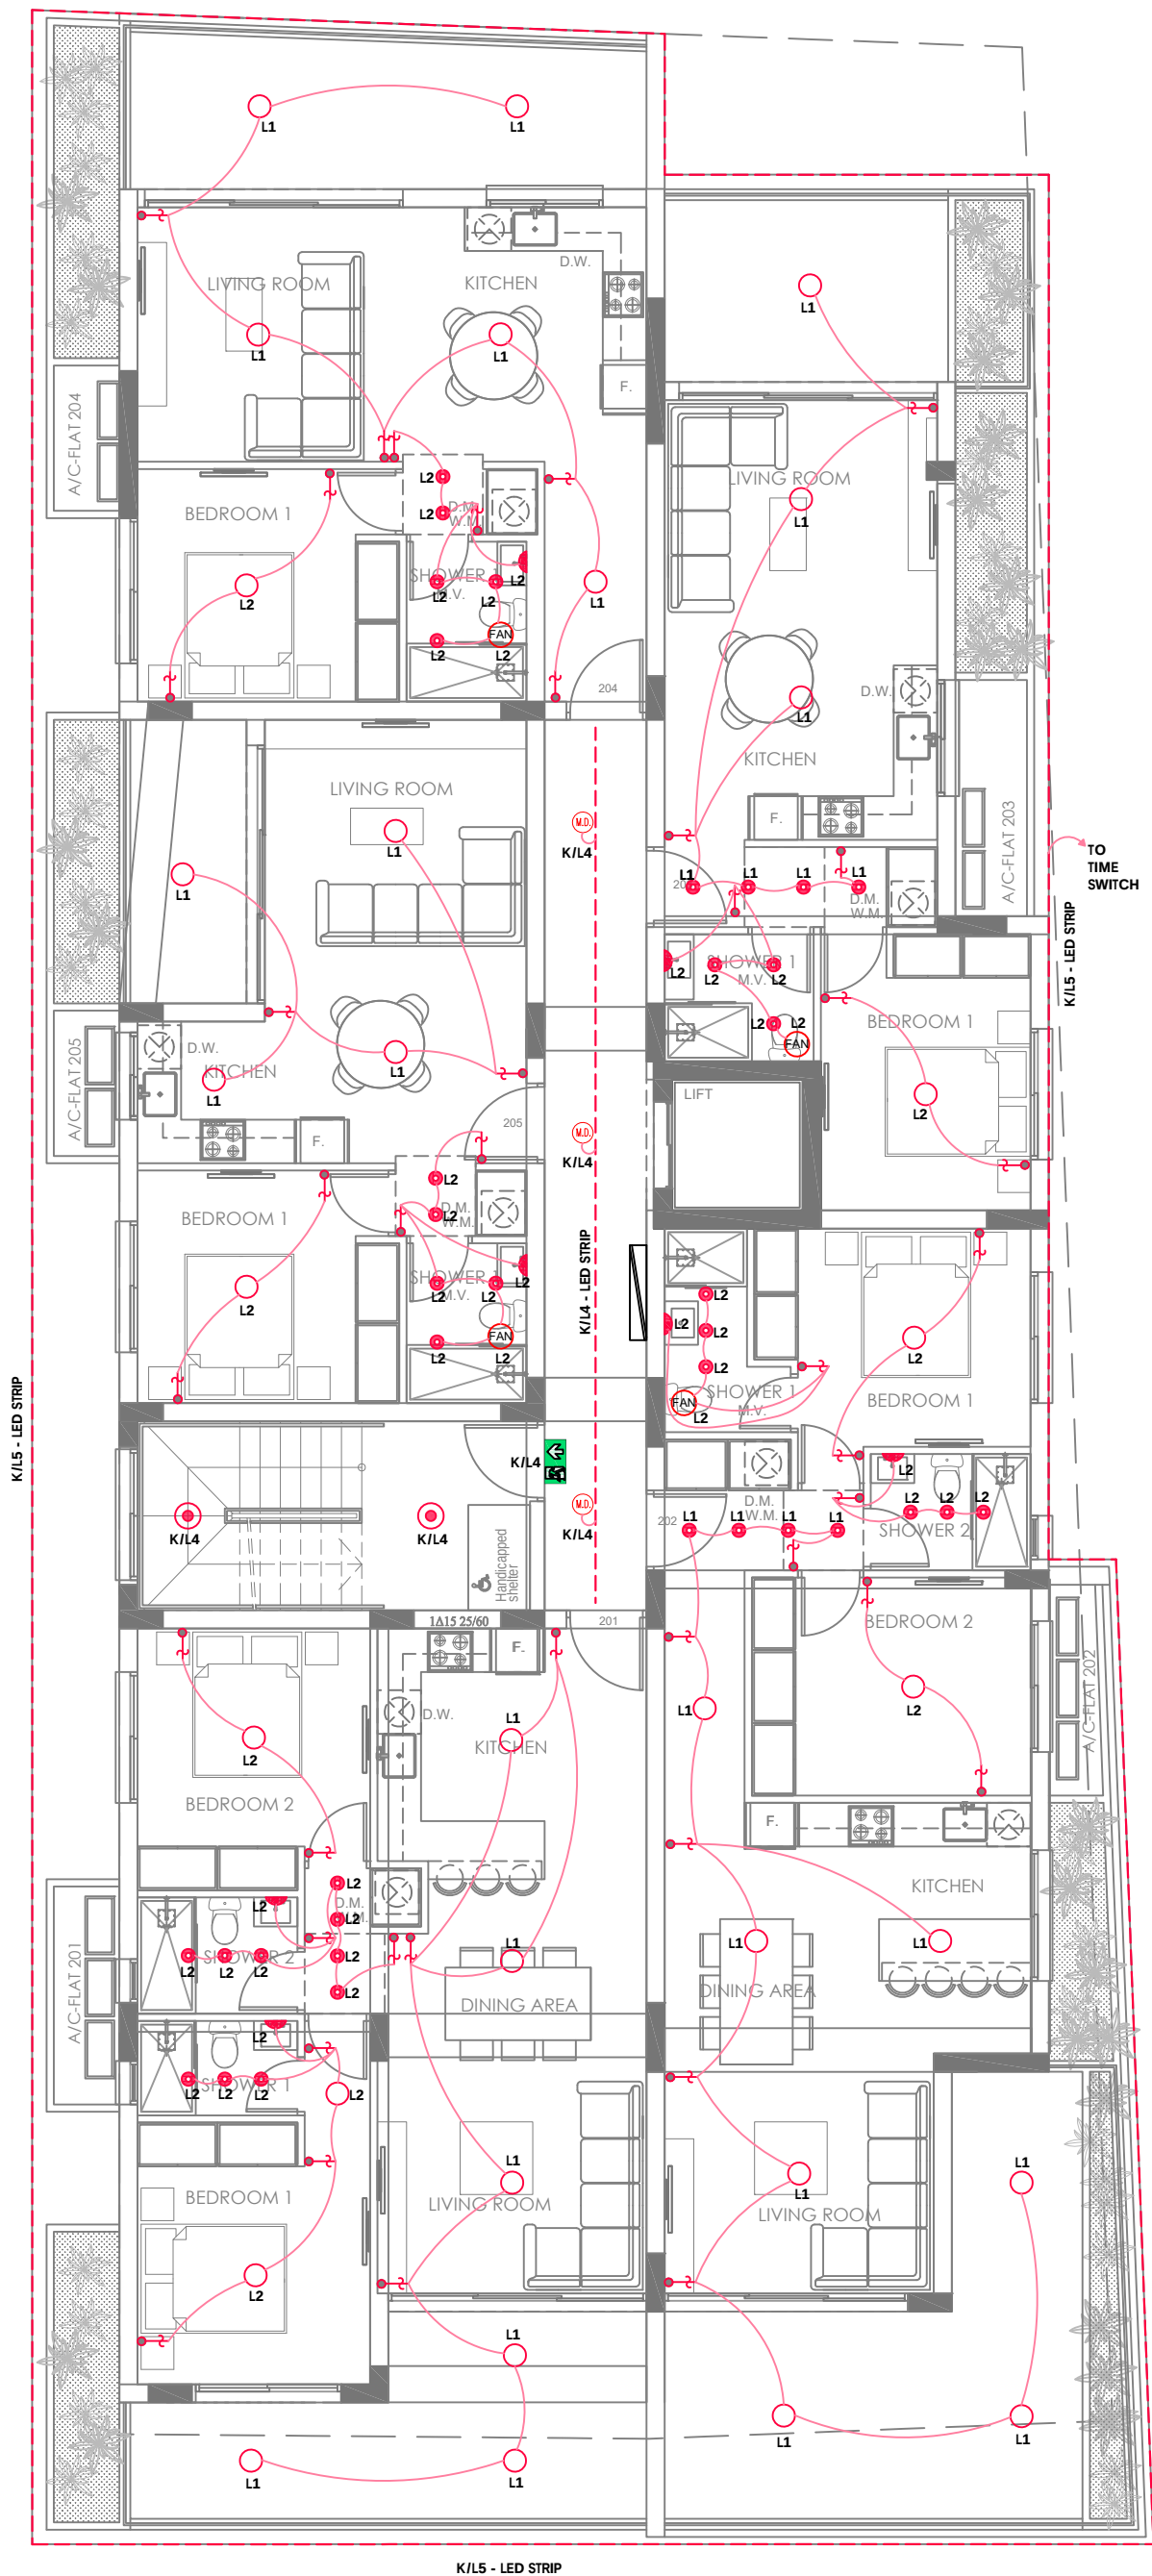

- ΓΕΝΙΚΕΣ ΣΗΜΕΙΩΣΕΙΣ:**
1. Η ΑΚΡΙΒΗΣ ΘΕΣΗ ΕΓΚΑΤΑΣΤΑΣΗΣ ΟΛΩΝ ΤΩΝ ΗΛΕΚΤΡΟΛΟΓΙΚΩΝ ΣΗΜΕΙΩΝ ΚΑΙ ΕΞΑΡΤΗΜΑΤΩΝ ΘΑ ΣΥΜΦΩΝΗΘΕΙ ΕΠΙ ΤΟΠΟΥ ΜΕ ΤΟΥΣ ΕΠΙΒΛΕΠΟΝΤΕΣ ΜΗΧΑΝΙΚΟΥΣ.
  2. Ο ΕΡΓΟΛΑΒΟΣ-ΗΛΕΚΤΡΟΛΟΓΟΣ ΝΑ ΣΥΝΤΟΝΙΣΤΕΙ ΜΕ ΤΗΝ ΑΗΚ ΚΑΙ ΤΩΝ ΤΗΛΕΠΙΚΟΙΝΩΝΙΩΝ ΓΙΑ ΤΗΝ ΑΚΡΙΒΗ ΘΕΣΗ ΤΟΥ ΣΗΜΕΙΟΥ ΕΙΣΟΔΟΥ ΠΑΡΟΧΩΝ.
  3. Η ΤΑΙΝΙΑ LED ΠΕΡΙΜΕΤΡΙΚΑ, ΘΑ ΤΟΠΟΘΕΤΗΘΕΙ ΣΤΟ ΚΟΥΤΕΛΟ ΕΞΩΤΕΡΙΚΑ, ΟΧΙ ΣΤΑ ΤΑΒΑΝΙΑ ΤΩΝ ΜΠΑΛΚΟΝΙΩΝ.

*augias*  
ΑΓΓΕΛΑΥΤΑΥΡΟΣ  
ΗΛΕΚΤΡΟΛΟΓΟΣ ΜΗΧΑΝΙΚΟΣ  
ΑΡΕΤΕΚ: Α222153

  
**M. PHOTIOU**  
ARCHITECTS-ENGINEERS

**LOUVIAS**  
**GROUP**  
INDUSTRIAL AREA LIVADIA, LARNACA  
TEL.: 7000 4111  
FAX.: 24 663342  
EMAIL: INFO@LOUVIAS.COM


**PROJECT:**  
LOUVIAS OASIS NO 13

**DRAWING TITLE :**  
2ND FLOOR  
LIGHTING SYSTEM

**DATE :**  
DECEMBER 25

**SCALE :**  
1:100@A3

**DRAWING NO :**  
011-25-H06

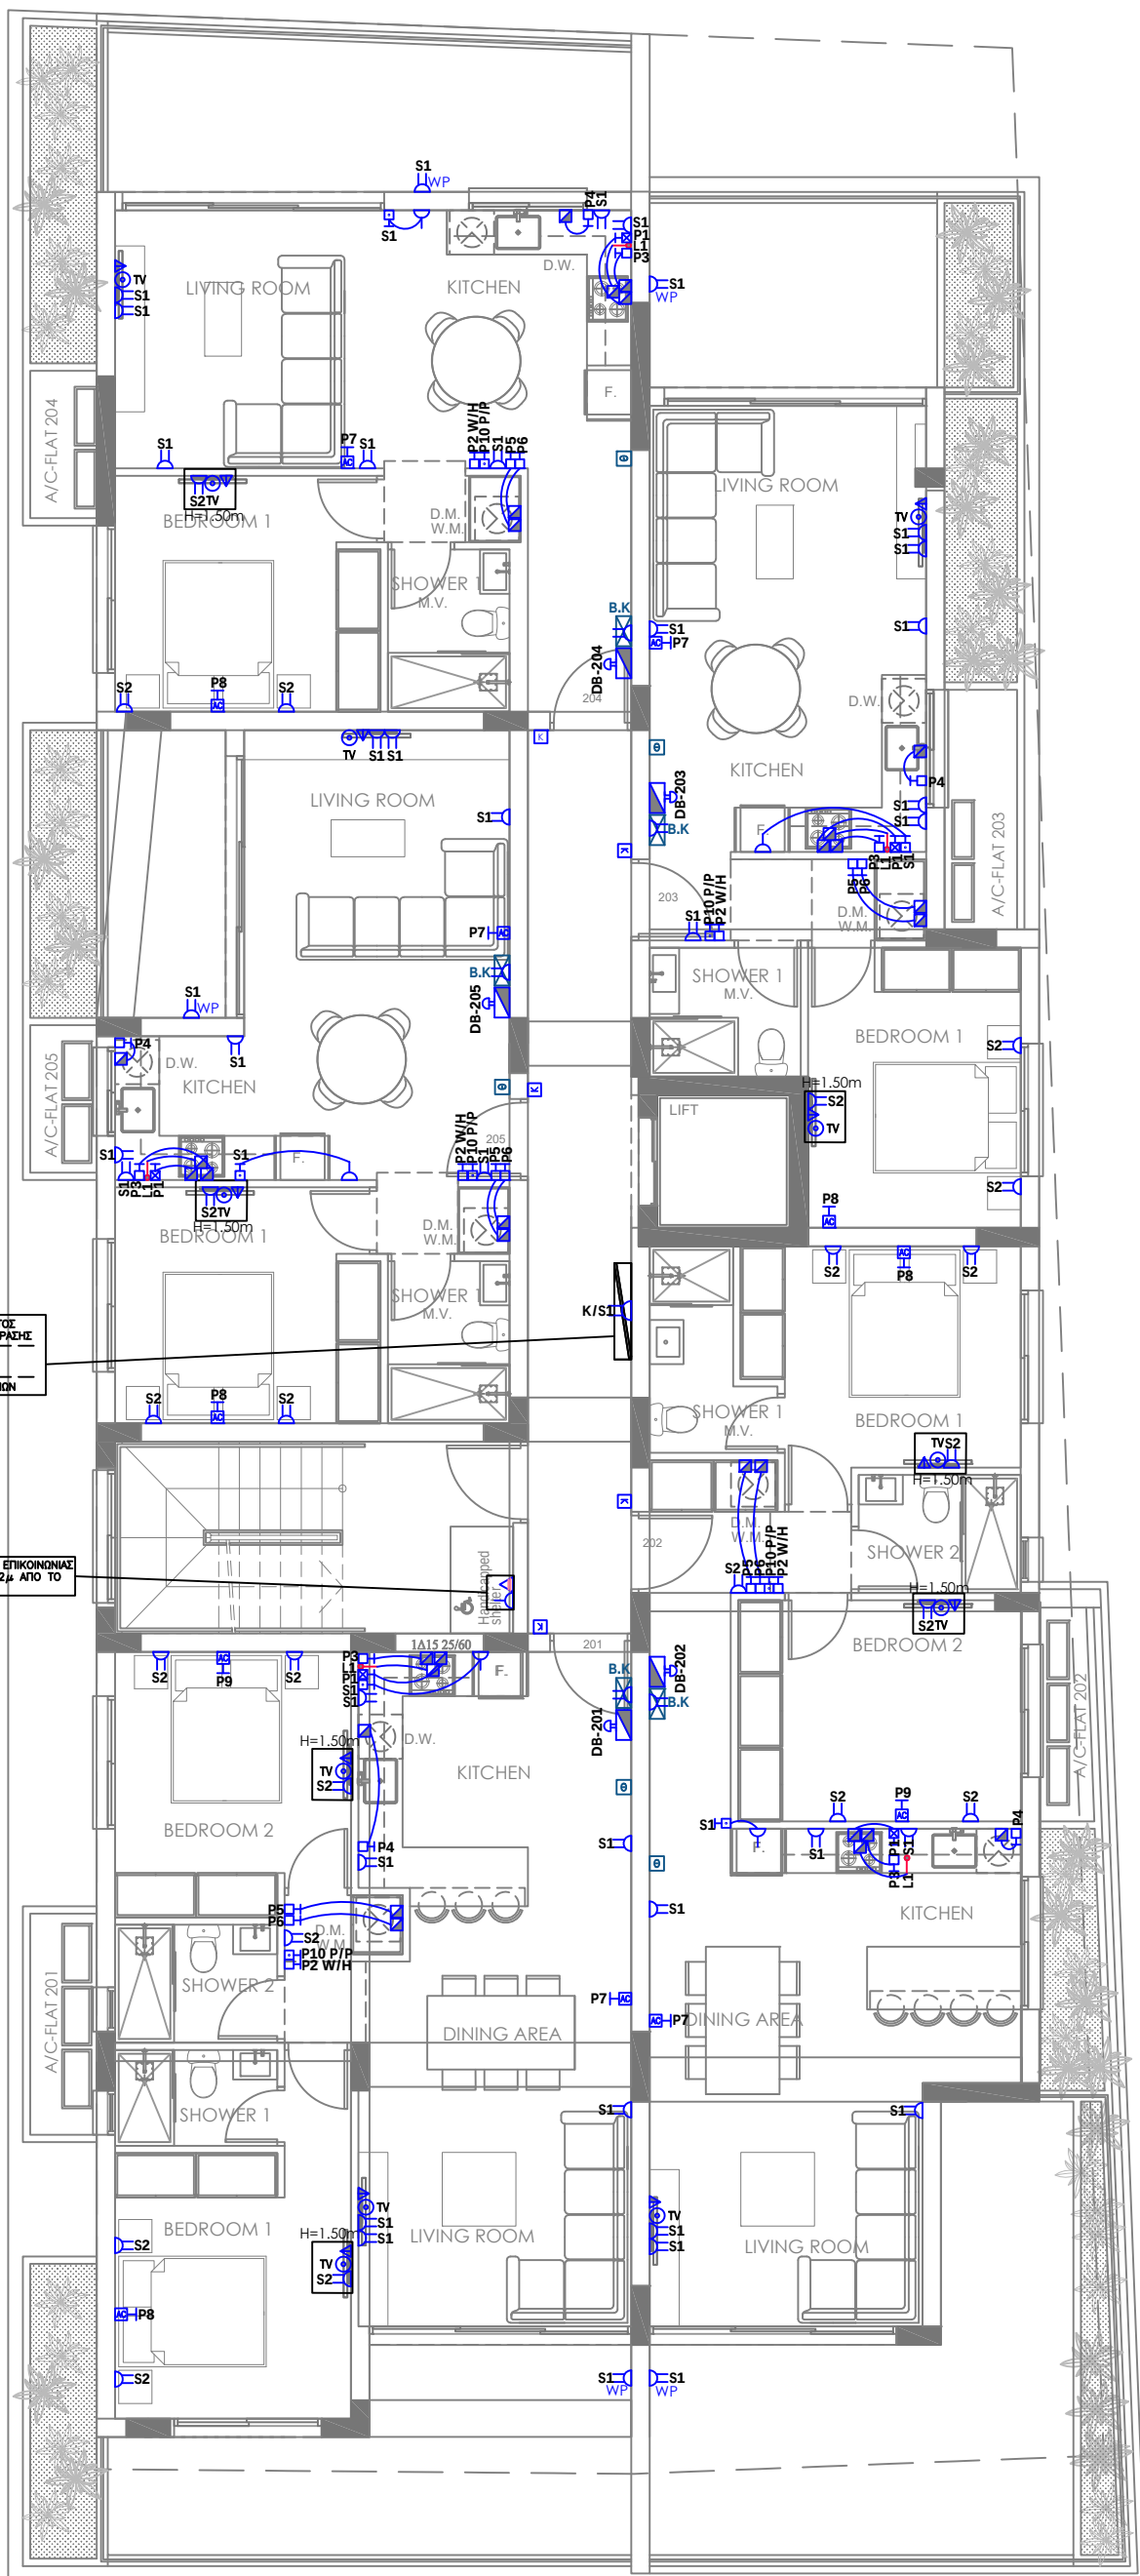

ΒΟΗΘΗΤΙΚΟ ΚΟΥΤΙ ΣΥΣΤΗΜΑΤΟΣ  
ΤΗΛΕΟΡΑΣΗΣ & ΘΥΡΟΤΗΛΕΟΡΑΣΗΣ  
ΒΟΗΘΗΤΙΚΟ ΚΟΥΤΙ ΓΙΑ  
ΠΑΡΟΧΕΣ  
ΒΟΗΘΗΤΙΚΟ ΚΟΥΤΙ ΤΗΛΕΦΩΝΩΝ

ΠΡΟΝΟΙΑ ΓΙΑ ΣΥΣΤΗΜΑ ΕΠΙΚΟΙΝΩΝΙΑΣ  
ΑΜΕΣ ΣΕ ΤΥΦΟΣ 0.9-1.2μ ΑΠΟ ΤΟ  
ΠΑΤΩΜΑ

#### ΓΕΝΙΚΕΣ ΣΗΜΕΙΩΣΕΙΣ:

1. Η ΑΚΡΙΒΗΣ ΘΕΣΗ ΕΓΚΑΤΑΣΤΑΣΗΣ  
ΟΛΩΝ ΤΩΝ ΗΛΕΚΤΡΟΛΟΓΙΚΩΝ  
ΣΗΜΕΙΩΝ ΚΑΙ ΕΞΑΡΤΗΜΑΤΩΝ ΘΑ  
ΣΥΜΦΩΝΗΘΕΙ ΕΠΙ ΤΟΠΟΥ ΜΕ  
ΤΟΥΣ ΕΠΙΒΛΕΠΟΝΤΕΣ  
ΜΗΧΑΝΙΚΟΥΣ.
2. Ο ΕΡΓΟΛΑΒΟΣ-ΗΛΕΚΤΡΟΛΟΓΟΣ  
ΝΑ ΣΥΝΤΟΝΙΣΤΕΙ ΜΕ ΤΗΝ ΑΗΚ ΚΑΙ  
ΤΩΝ ΤΗΛΕΠΙΚΟΙΝΩΝΙΩΝ ΓΙΑ ΤΗΝ  
ΑΚΡΙΒΗ ΘΕΣΗ ΤΟΥ ΣΗΜΕΙΟΥ  
ΕΙΣΟΔΟΥ ΠΑΡΟΧΩΝ.

*augias*  
ΑΓΓΕΛΑΥΤΑΥΡΟΣ  
ΗΛΕΚΤΡΟΛΟΓΟΣ ΜΗΧΑΝΙΚΟΣ  
ΑΡΕΤΕΚ: Α222153

  
**M. PHOTIOU**  
ARCHITECTS-ENGINEERS

  
**LOUVIAS**  
GROUP

INDUSTRIAL AREA LIVADIA, LARNACA  
TEL.: 7000 4111  
FAX.: 24 663342  
EMAIL: INFO@LOUVIAS.COM

#### PROJECT:

LOUVIAS OASIS NO 13

#### DRAWING TITLE :

2ND FLOOR  
POWER SYSTEM

#### DATE :


DECEMBER 25

#### SCALE :

1:100@A3

#### DRAWING NO :

011-25-H07

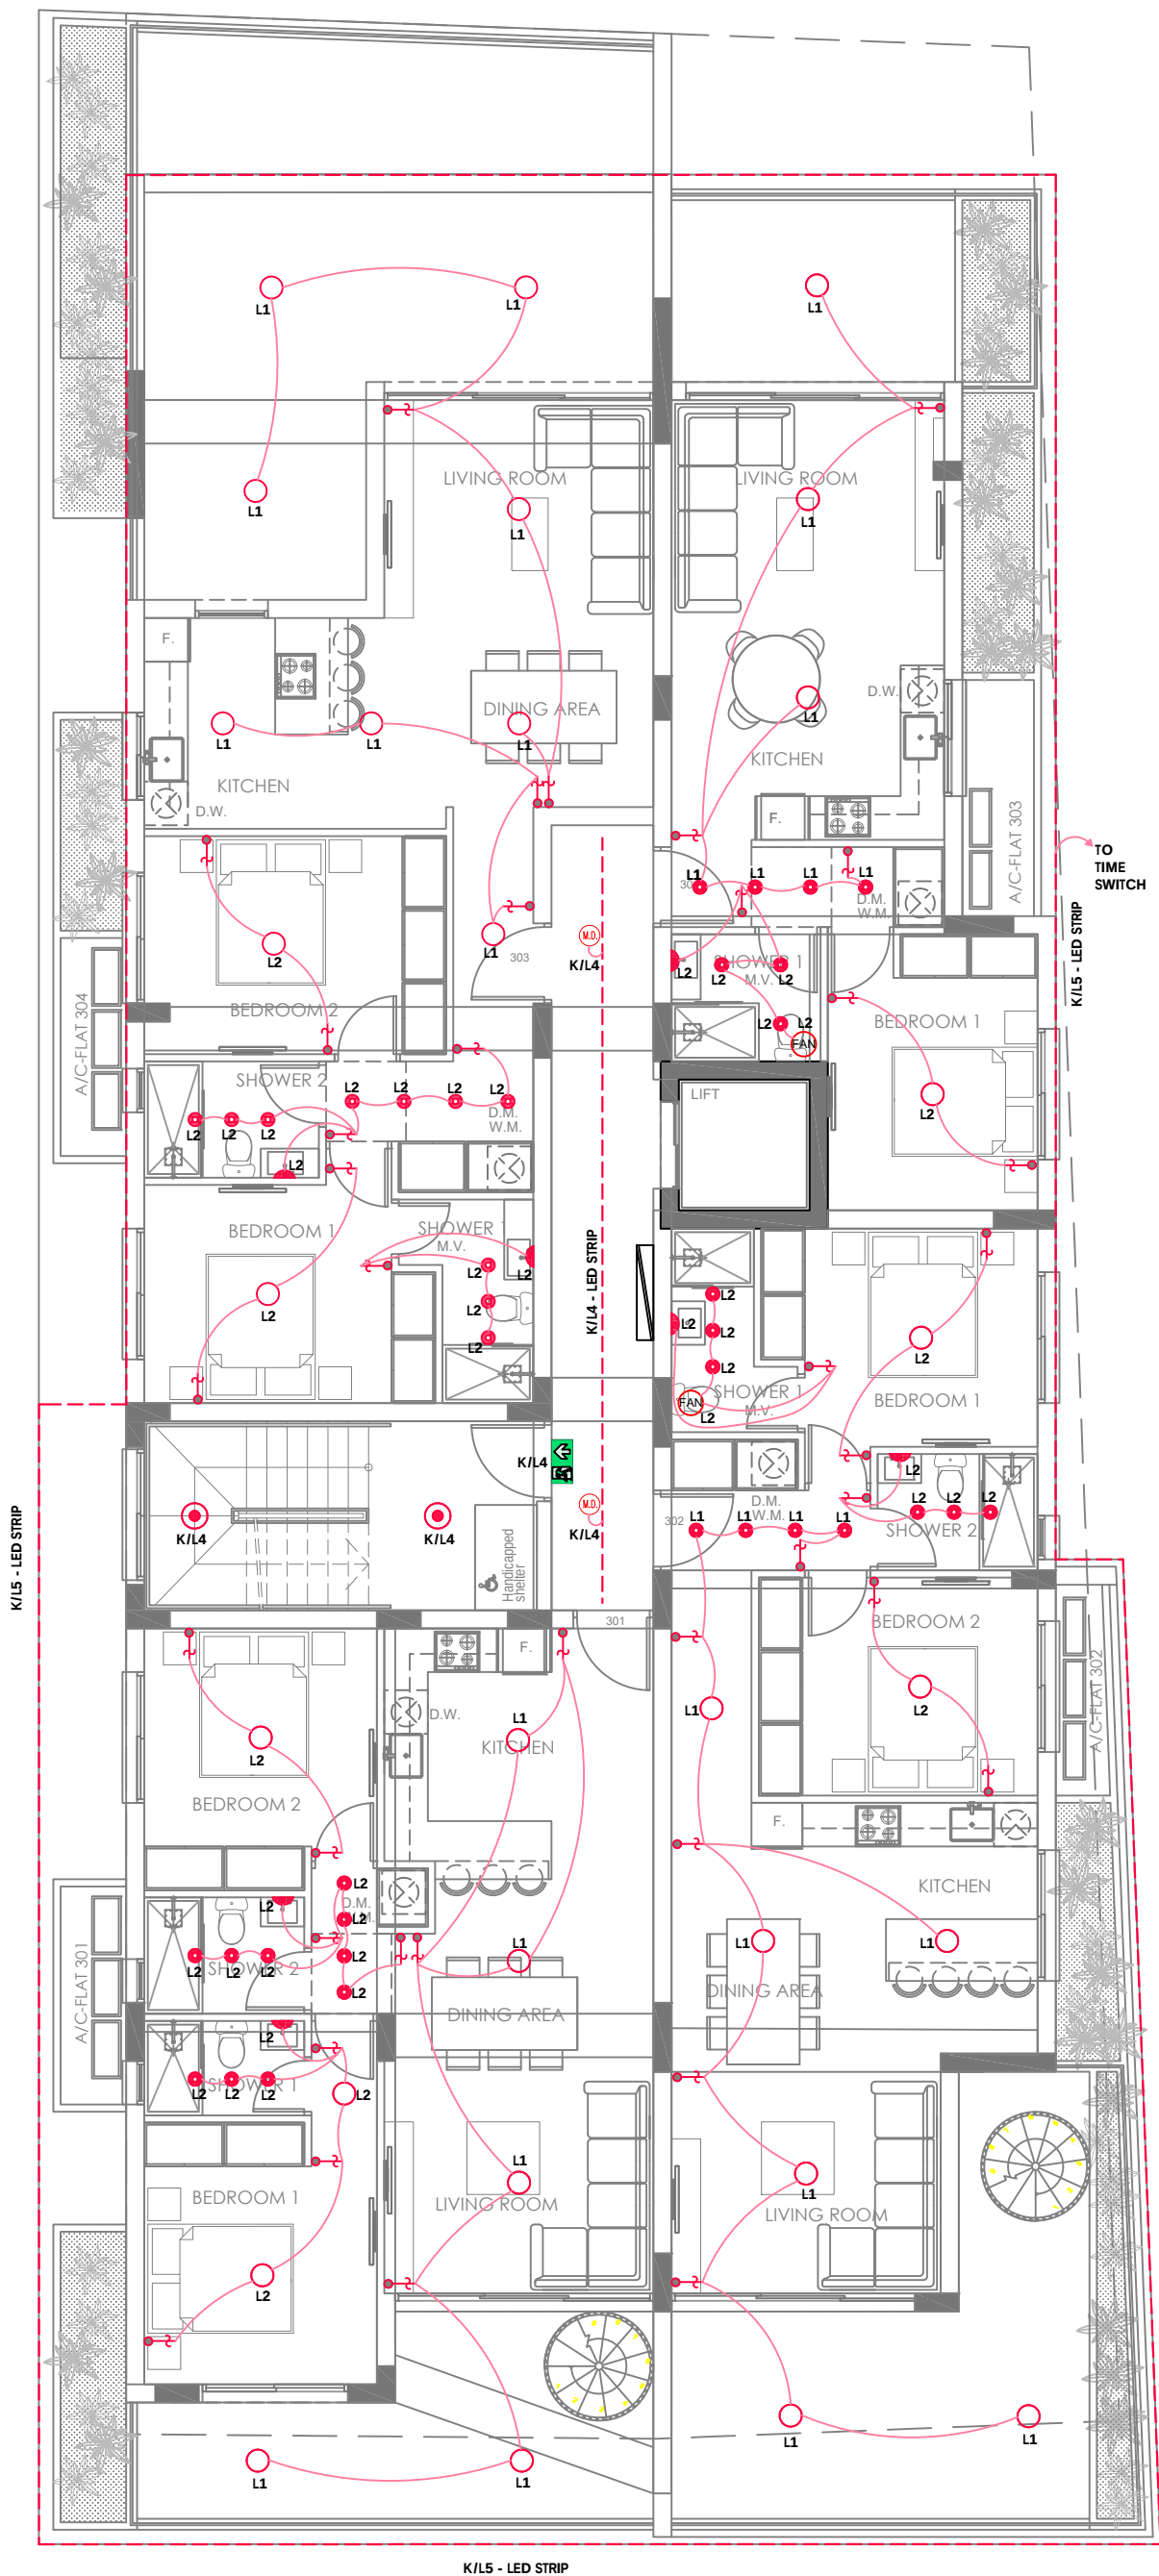

- ΓΕΝΙΚΕΣ ΣΗΜΕΙΩΣΕΙΣ:**
1. Η ΑΚΡΙΒΗΣ ΘΕΣΗ ΕΓΚΑΤΑΣΤΑΣΗΣ ΟΛΩΝ ΤΩΝ ΗΛΕΚΤΡΟΛΟΓΙΚΩΝ ΣΗΜΕΙΩΝ ΚΑΙ ΕΞΑΡΤΗΜΑΤΩΝ ΘΑ ΣΥΜΦΩΝΗΘΕΙ ΕΠΙ ΤΟΠΟΥ ΜΕ ΤΟΥΣ ΕΠΙΒΛΕΠΟΝΤΕΣ ΜΗΧΑΝΙΚΟΥΣ.
  2. Ο ΕΡΓΟΛΑΒΟΣ-ΗΛΕΚΤΡΟΛΟΓΟΣ ΝΑ ΣΥΝΤΟΝΙΣΤΕΙ ΜΕ ΤΗΝ ΑΗΚ ΚΑΙ ΤΩΝ ΤΗΛΕΠΙΚΟΙΝΩΝΙΩΝ ΓΙΑ ΤΗΝ ΑΚΡΙΒΗ ΘΕΣΗ ΤΟΥ ΣΗΜΕΙΟΥ ΕΙΣΟΔΟΥ ΠΑΡΟΧΩΝ.
  3. Η ΤΑΙΝΙΑ LED ΠΕΡΙΜΕΤΡΙΚΑ, ΘΑ ΤΟΠΟΘΕΤΗΘΕΙ ΣΤΟ ΚΟΥΤΕΛΟ ΕΞΩΤΕΡΙΚΑ, ΟΧΙ ΣΤΑ ΤΑΒΑΝΙΑ ΤΩΝ ΜΠΑΛΚΟΝΙΩΝ.

*augias*  
ΑΓΓΕΛΟΣ ΑΥΓΙΑΣ  
ΗΛΕΚΤΡΟΛΟΓΟΣ ΜΗΧΑΝΙΚΟΣ  
ΑΡΕΤΕΚ: Α222153




**LOUVIAS**  
GROUP  
INDUSTRIAL AREA LIVADIA, LARNACA  
TEL.: 7000 4111  
FAX.: 24 663342  
EMAIL: INFO@LOUVIAS.COM

**PROJECT:**  
LOUVIAS OASIS NO 13

**DRAWING TITLE :**  
3RD FLOOR  
LIGHTING SYSTEM

**DATE :**  
DECEMBER 25

|                            |                                   |
|----------------------------|-----------------------------------|
| <b>SCALE :</b><br>1:100@A3 | <b>DRAWING NO :</b><br>011-25-H08 |
|----------------------------|-----------------------------------|

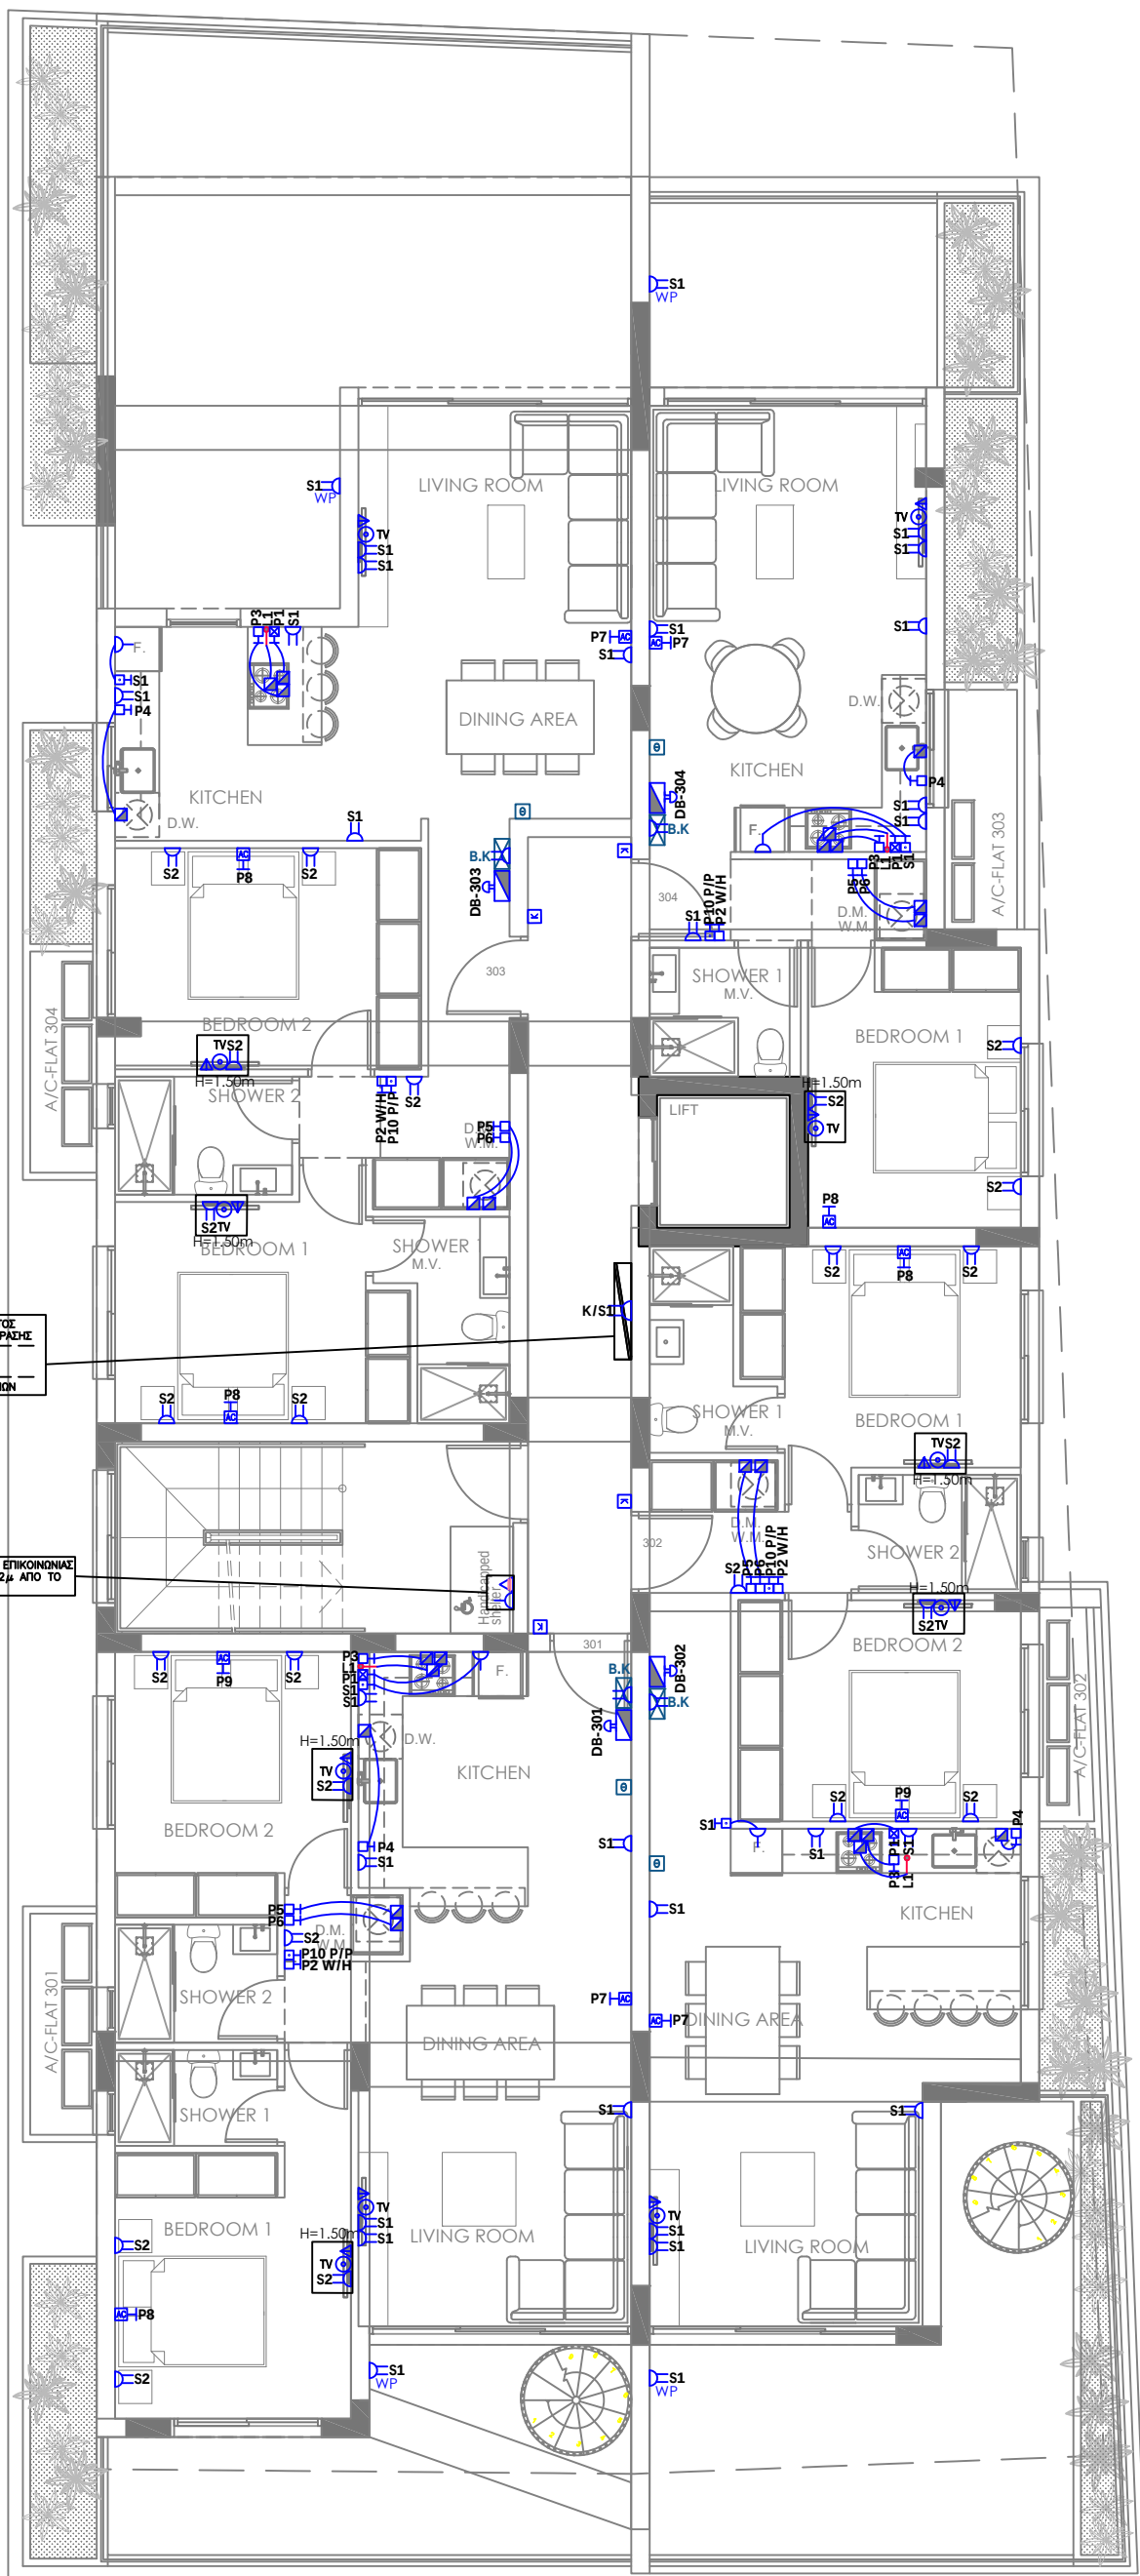

**ΓΕΝΙΚΕΣ ΣΗΜΕΙΩΣΕΙΣ:**

1. Η ΑΚΡΙΒΗΣ ΘΕΣΗ ΕΓΚΑΤΑΣΤΑΣΗΣ ΟΛΩΝ ΤΩΝ ΗΛΕΚΤΡΟΛΟΓΙΚΩΝ ΣΗΜΕΙΩΝ ΚΑΙ ΕΞΑΡΤΗΜΑΤΩΝ ΘΑ ΣΥΜΦΩΝΗΘΕΙ ΕΠΙ ΤΟΠΟΥ ΜΕ ΤΟΥΣ ΕΠΙΒΛΕΠΟΝΤΕΣ ΜΗΧΑΝΙΚΟΥΣ.
2. Ο ΕΡΓΟΛΑΒΟΣ-ΗΛΕΚΤΡΟΛΟΓΟΣ ΝΑ ΣΥΝΤΟΝΙΣΤΕΙ ΜΕ ΤΗΝ ΑΗΚ ΚΑΙ ΤΩΝ ΤΗΛΕΠΙΚΟΙΝΩΝΙΩΝ ΓΙΑ ΤΗΝ ΑΚΡΙΒΗ ΘΕΣΗ ΤΟΥ ΣΗΜΕΙΟΥ ΕΙΣΟΔΟΥ ΠΑΡΟΧΩΝ.

*augiaf*  
ΑΓΓΕΛΑΥΤΑΥΡΟΥ  
ΗΛΕΚΤΡΟΛΟΓΟΣ ΜΗΧΑΝΙΚΟΣ  
ΑΡΕΤΕΚ: Α222153

  
**M. PHOTIOU**  
ARCHITECTS-ENGINEERS

  
**LOUVIAS**  
GROUP

INDUSTRIAL AREA LIVADIA, LARNACA  
TEL.: 7000 4111  
FAX.: 24 663342  
EMAIL: INFO@LOUVIAS.COM

**PROJECT:**

LOUVIAS OASIS NO 13

**DRAWING TITLE :**

3RD FLOOR  
POWER SYSTEM

**DATE :**


DECEMBER 25

**SCALE :**

1:100@A3

**DRAWING NO :**

011-25-H09

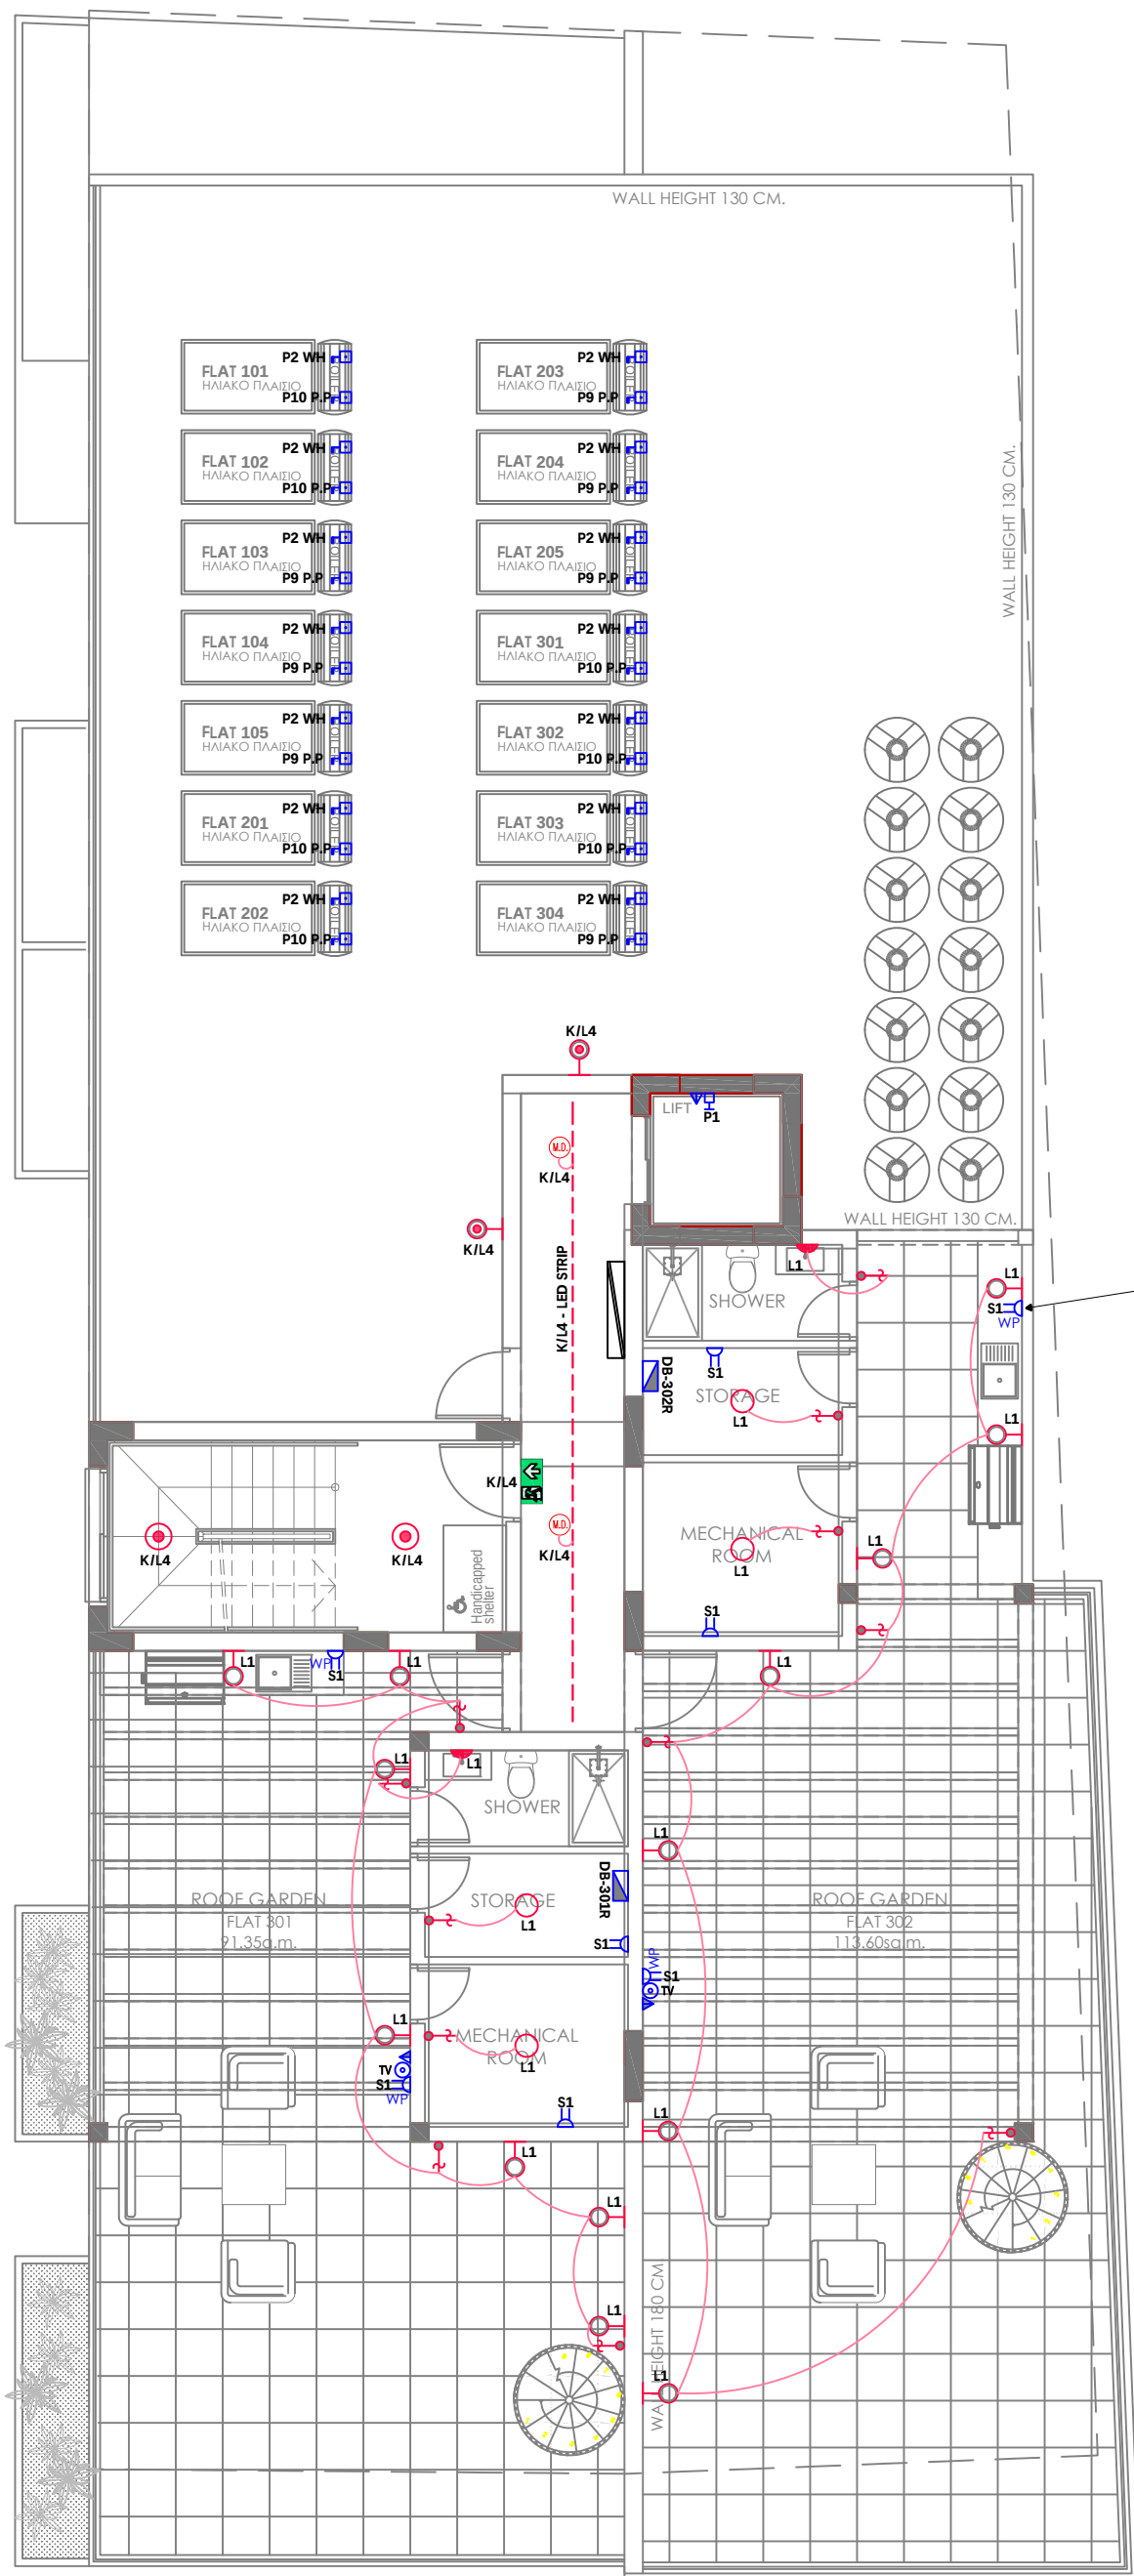

**ΓΕΝΙΚΕΣ ΣΗΜΕΙΩΣΕΙΣ:**

1. Η ΑΚΡΙΒΗΣ ΘΕΣΗ ΕΓΚΑΤΑΣΤΑΣΗΣ ΟΛΩΝ ΤΩΝ ΗΛΕΚΤΡΟΛΟΓΙΚΩΝ ΣΗΜΕΙΩΝ ΚΑΙ ΕΞΑΡΤΗΜΑΤΩΝ ΘΑ ΣΥΜΦΩΝΗΘΕΙ ΕΠΙ ΤΟΠΟΥ ΜΕ ΤΟΥΣ ΕΠΙΒΛΕΠΟΝΤΕΣ ΜΗΧΑΝΙΚΟΥΣ.
2. Ο ΕΡΓΟΛΑΒΟΣ-ΗΛΕΚΤΡΟΛΟΓΟΣ ΝΑ ΣΥΝΤΟΝΙΣΤΕΙ ΜΕ ΤΗΝ ΑΗΚ ΚΑΙ ΤΩΝ ΤΗΛΕΠΙΚΟΙΝΩΝΙΩΝ ΓΙΑ ΤΗΝ ΑΚΡΙΒΗ ΘΕΣΗ ΤΟΥ ΣΗΜΕΙΟΥ ΕΙΣΟΔΟΥ ΠΑΡΟΧΩΝ.

ΣΤΙΣ W/P ΠΡΙΖΕΣ, ΝΑ ΜΕΝΕΙ ΑΠΟΣΤΑΣΗ 10cm ΓΥΡΩ ΓΙΑ ΝΑ ΜΠΑΙΝΕΙ ΤΟ CLEAR ΚΟΥΤΙ

*august*  
ΑΓΓΕΛΟΣ ΑΥΓΟΥΣΤΟΥ  
ΗΛΕΚΤΡΟΛΟΓΟΣ ΜΗΧΑΝΙΚΟΣ  
ΑΡΕΤΕΚ. Α222153



**PROJECT:**  
LOUVIAS OASIS NO 13

**DRAWING TITLE :**  
ROOF GARDENS  
POWER & LIGHTING SYSTEMS

**DATE :**  
DECEMBER 25

|                            |                                   |
|----------------------------|-----------------------------------|
| <b>SCALE :</b><br>1:100@A3 | <b>DRAWING NO :</b><br>011-25-H10 |
|----------------------------|-----------------------------------|

